
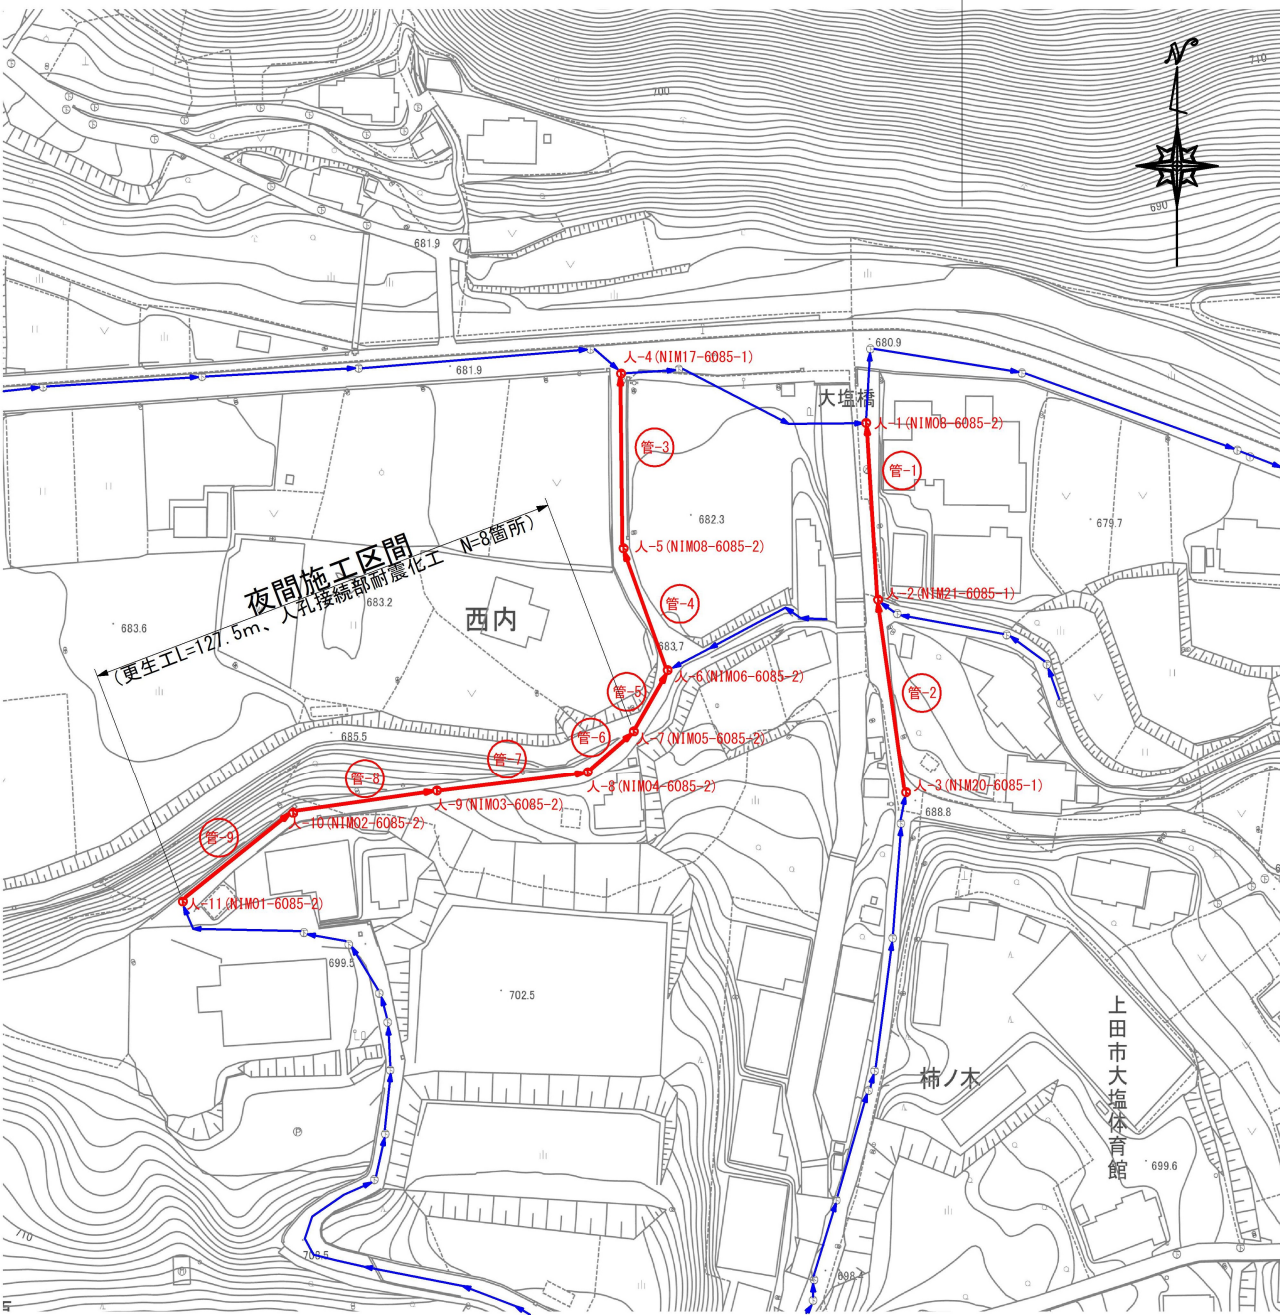


平面図 縮尺 1 : 2000

下水道管渠更生工事 L=456.3m


本管更生工 φ250 L=444.6m (昼間施工 L=317.1m、夜間施工 L=127.5m)
人孔接続部耐震化工 φ250 N=26箇所 (昼間施工 N=18箇所、夜間施工 N=8箇所)

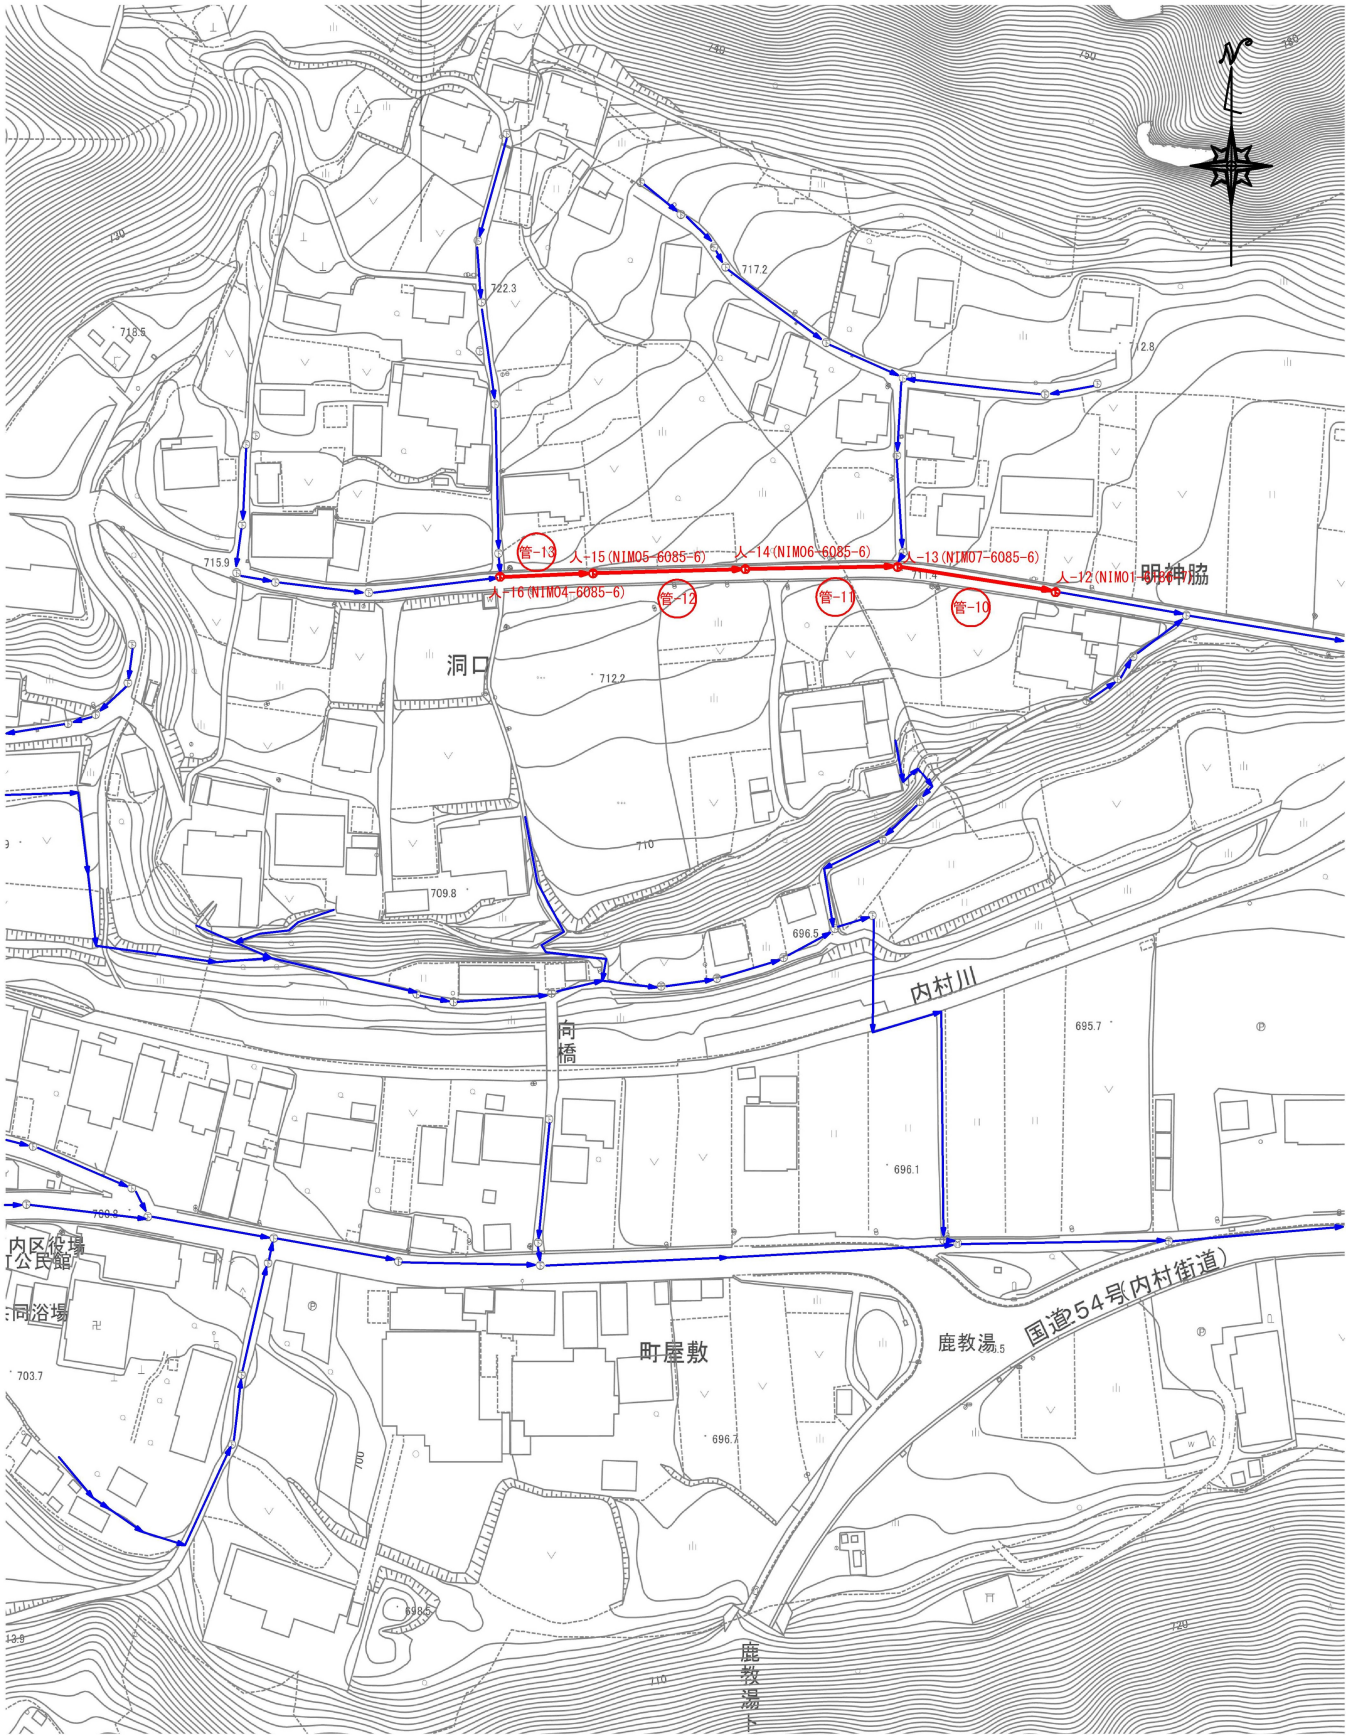

令和7年度 特環公共下水道管渠更生工事 西内1工区（西内）									
平面図				縮尺		図示			
上田市西内（西内）									
課長					係長				
照査				設計				製図	
図面番号				6		葉中之		1	
上田市上下水道局									


縦断面図

縦 1 : 200
縮尺 横 1 : 500

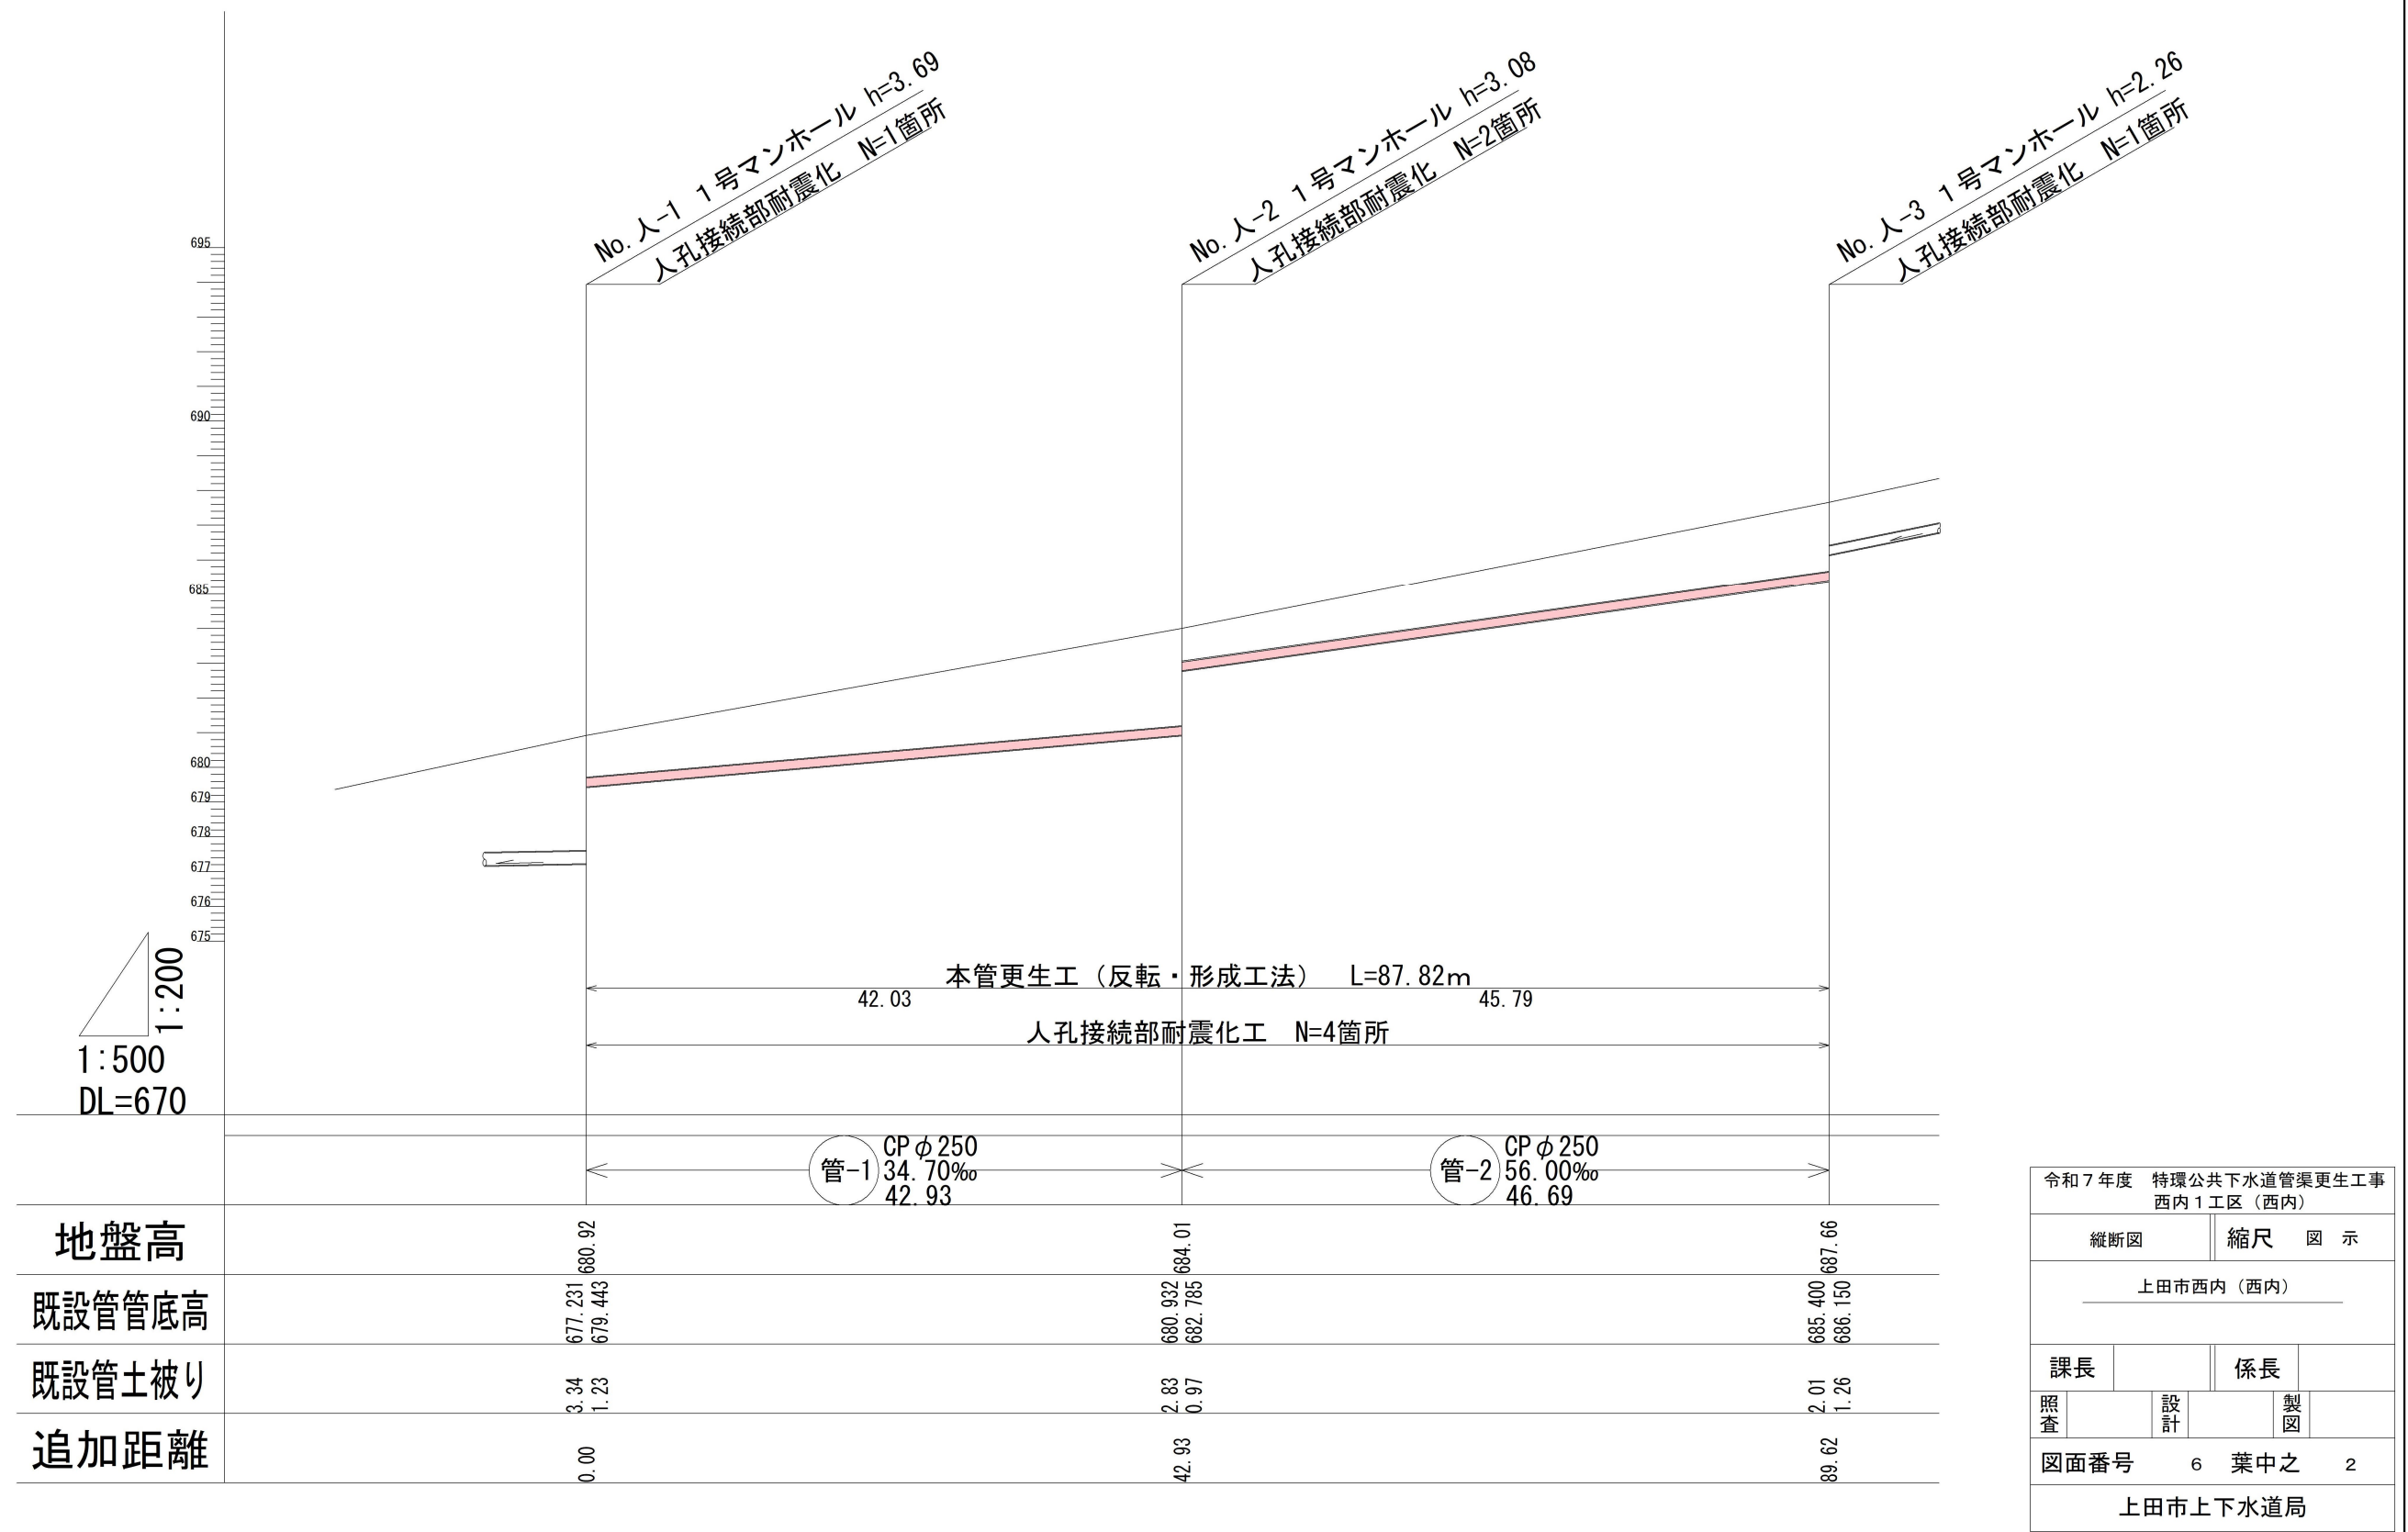

縦断面図


縦 1 : 200
縮尺 横 1 : 500

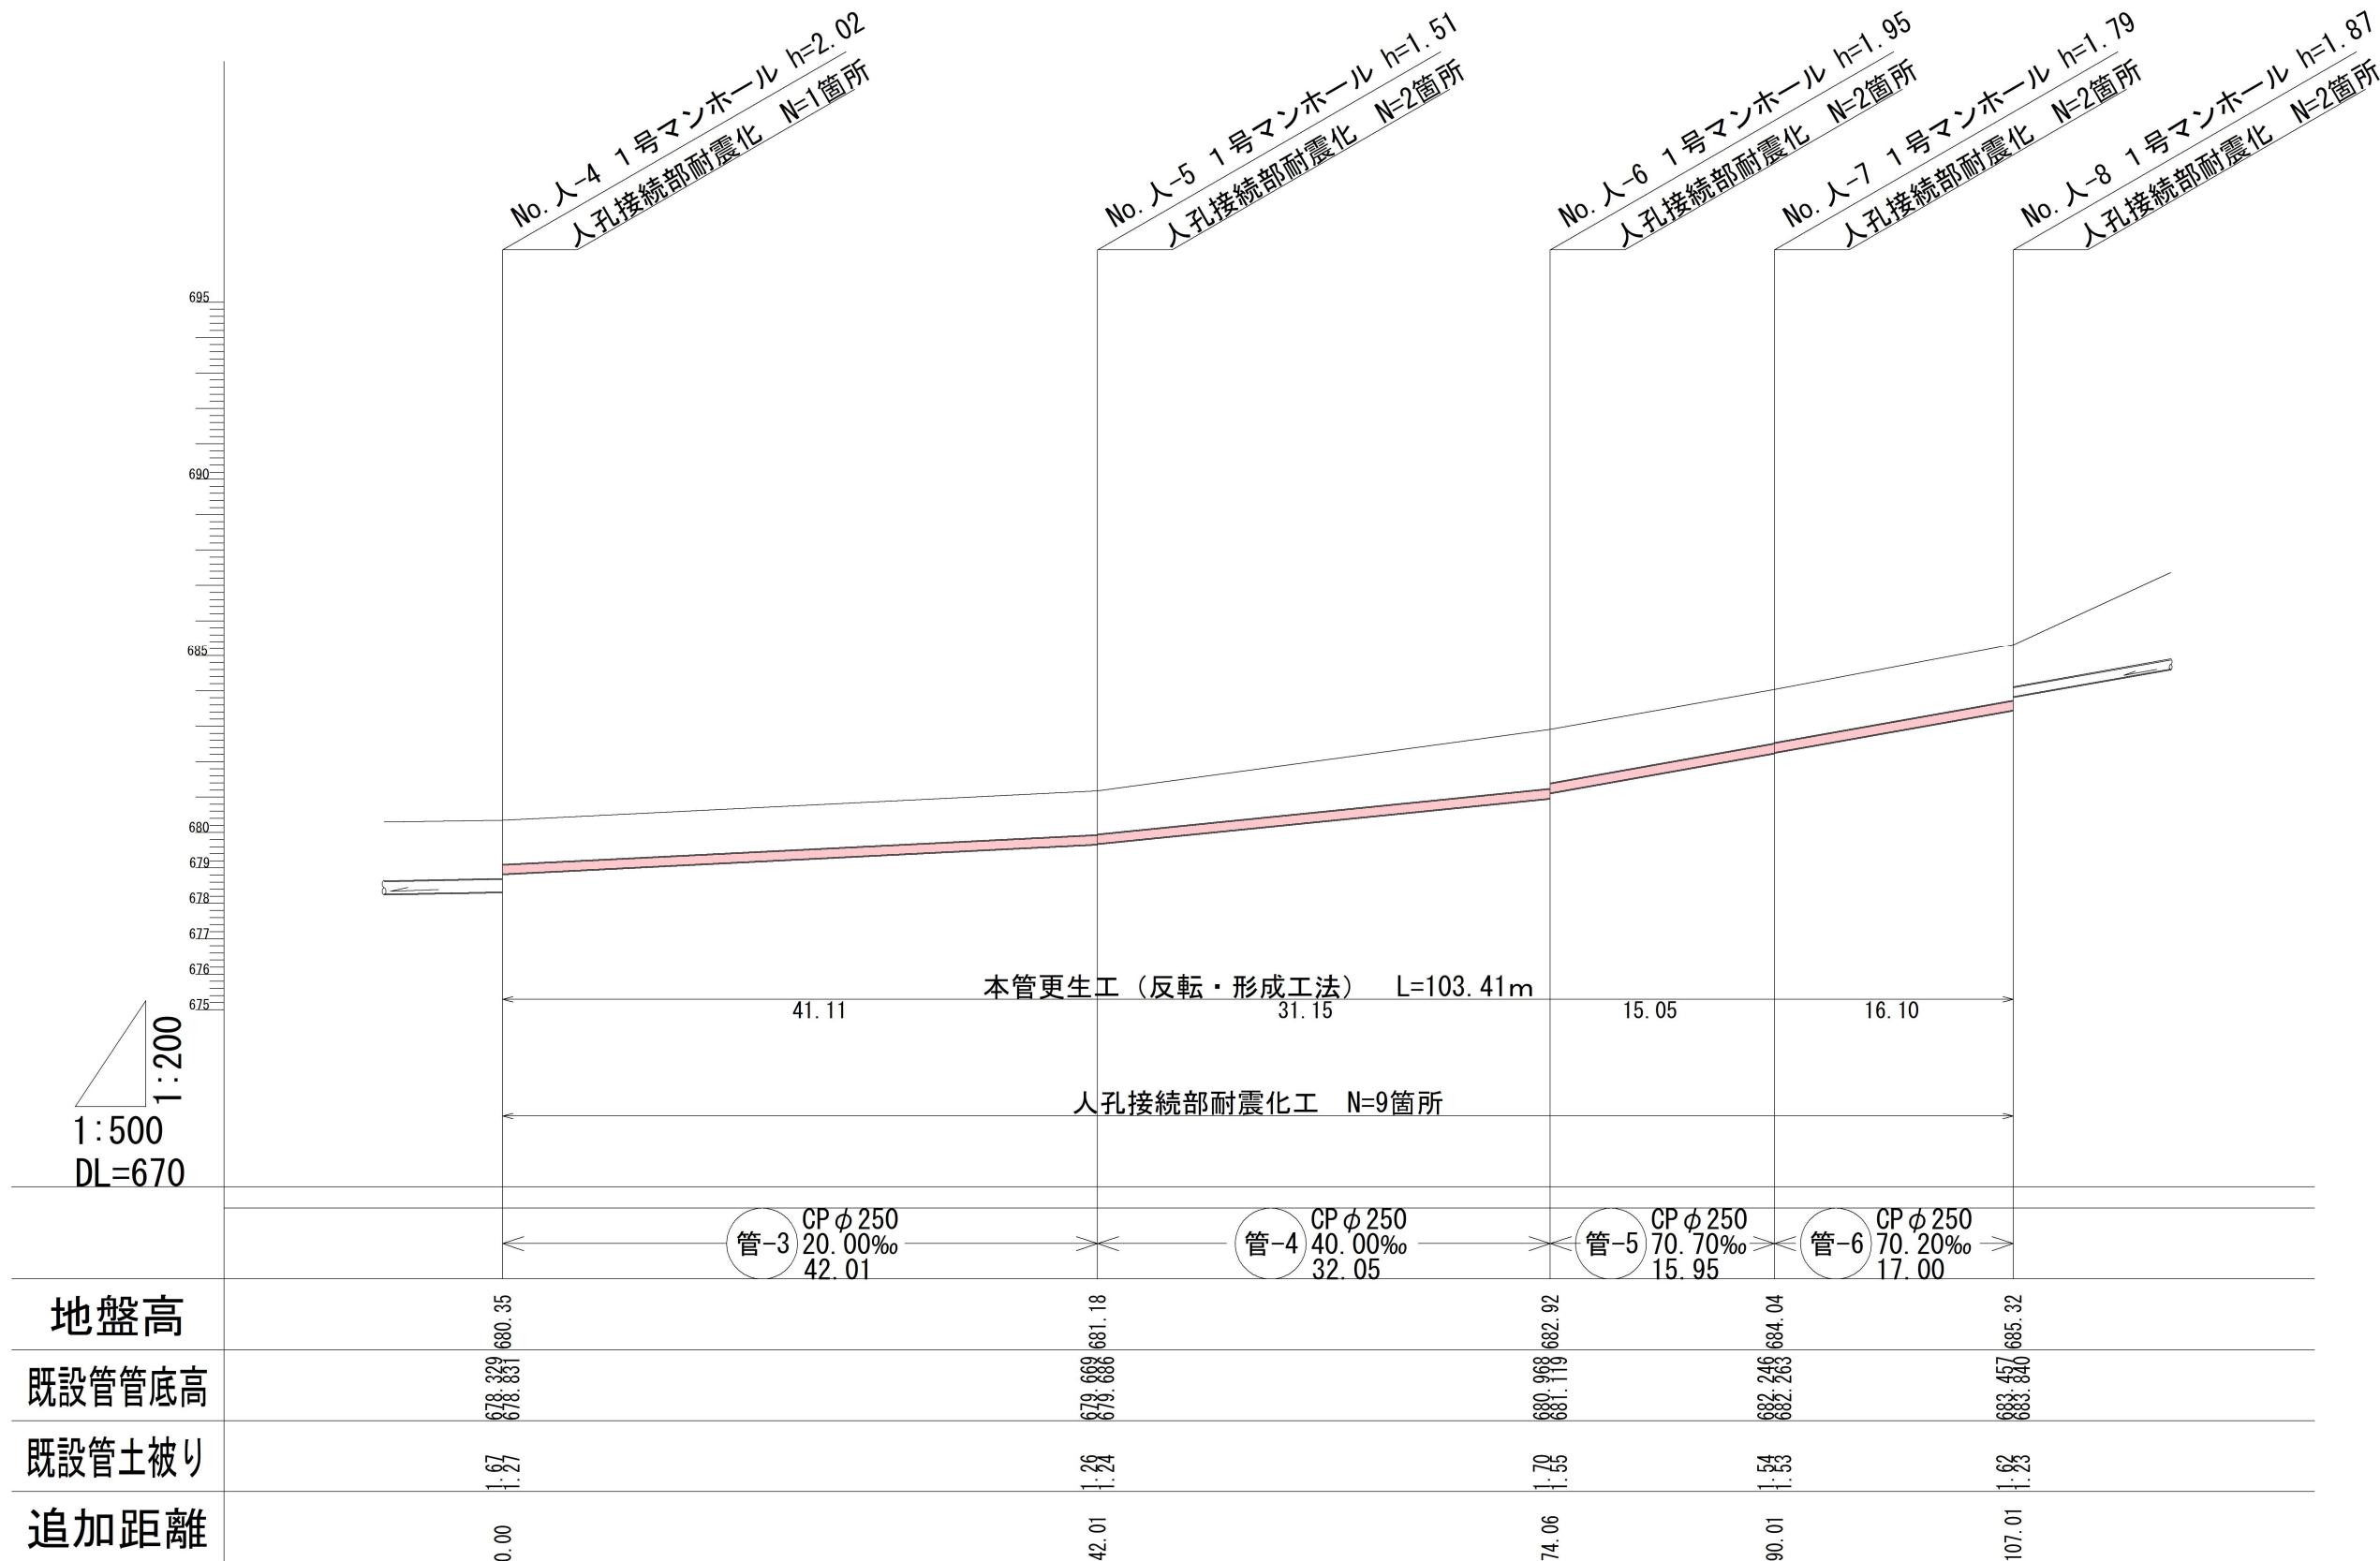

令和7年度						特環公共下水道管渠更生工事					
西内1工区（西内）											
縦断面図						縮尺 図 示					
上田市西内（西内）											
課長						係長					
照査				設計				製図			
図面番号						6 葉中之 3					
上田市上下水道局											

縦断面図


縦 1 : 200
縮尺 横 1 : 500

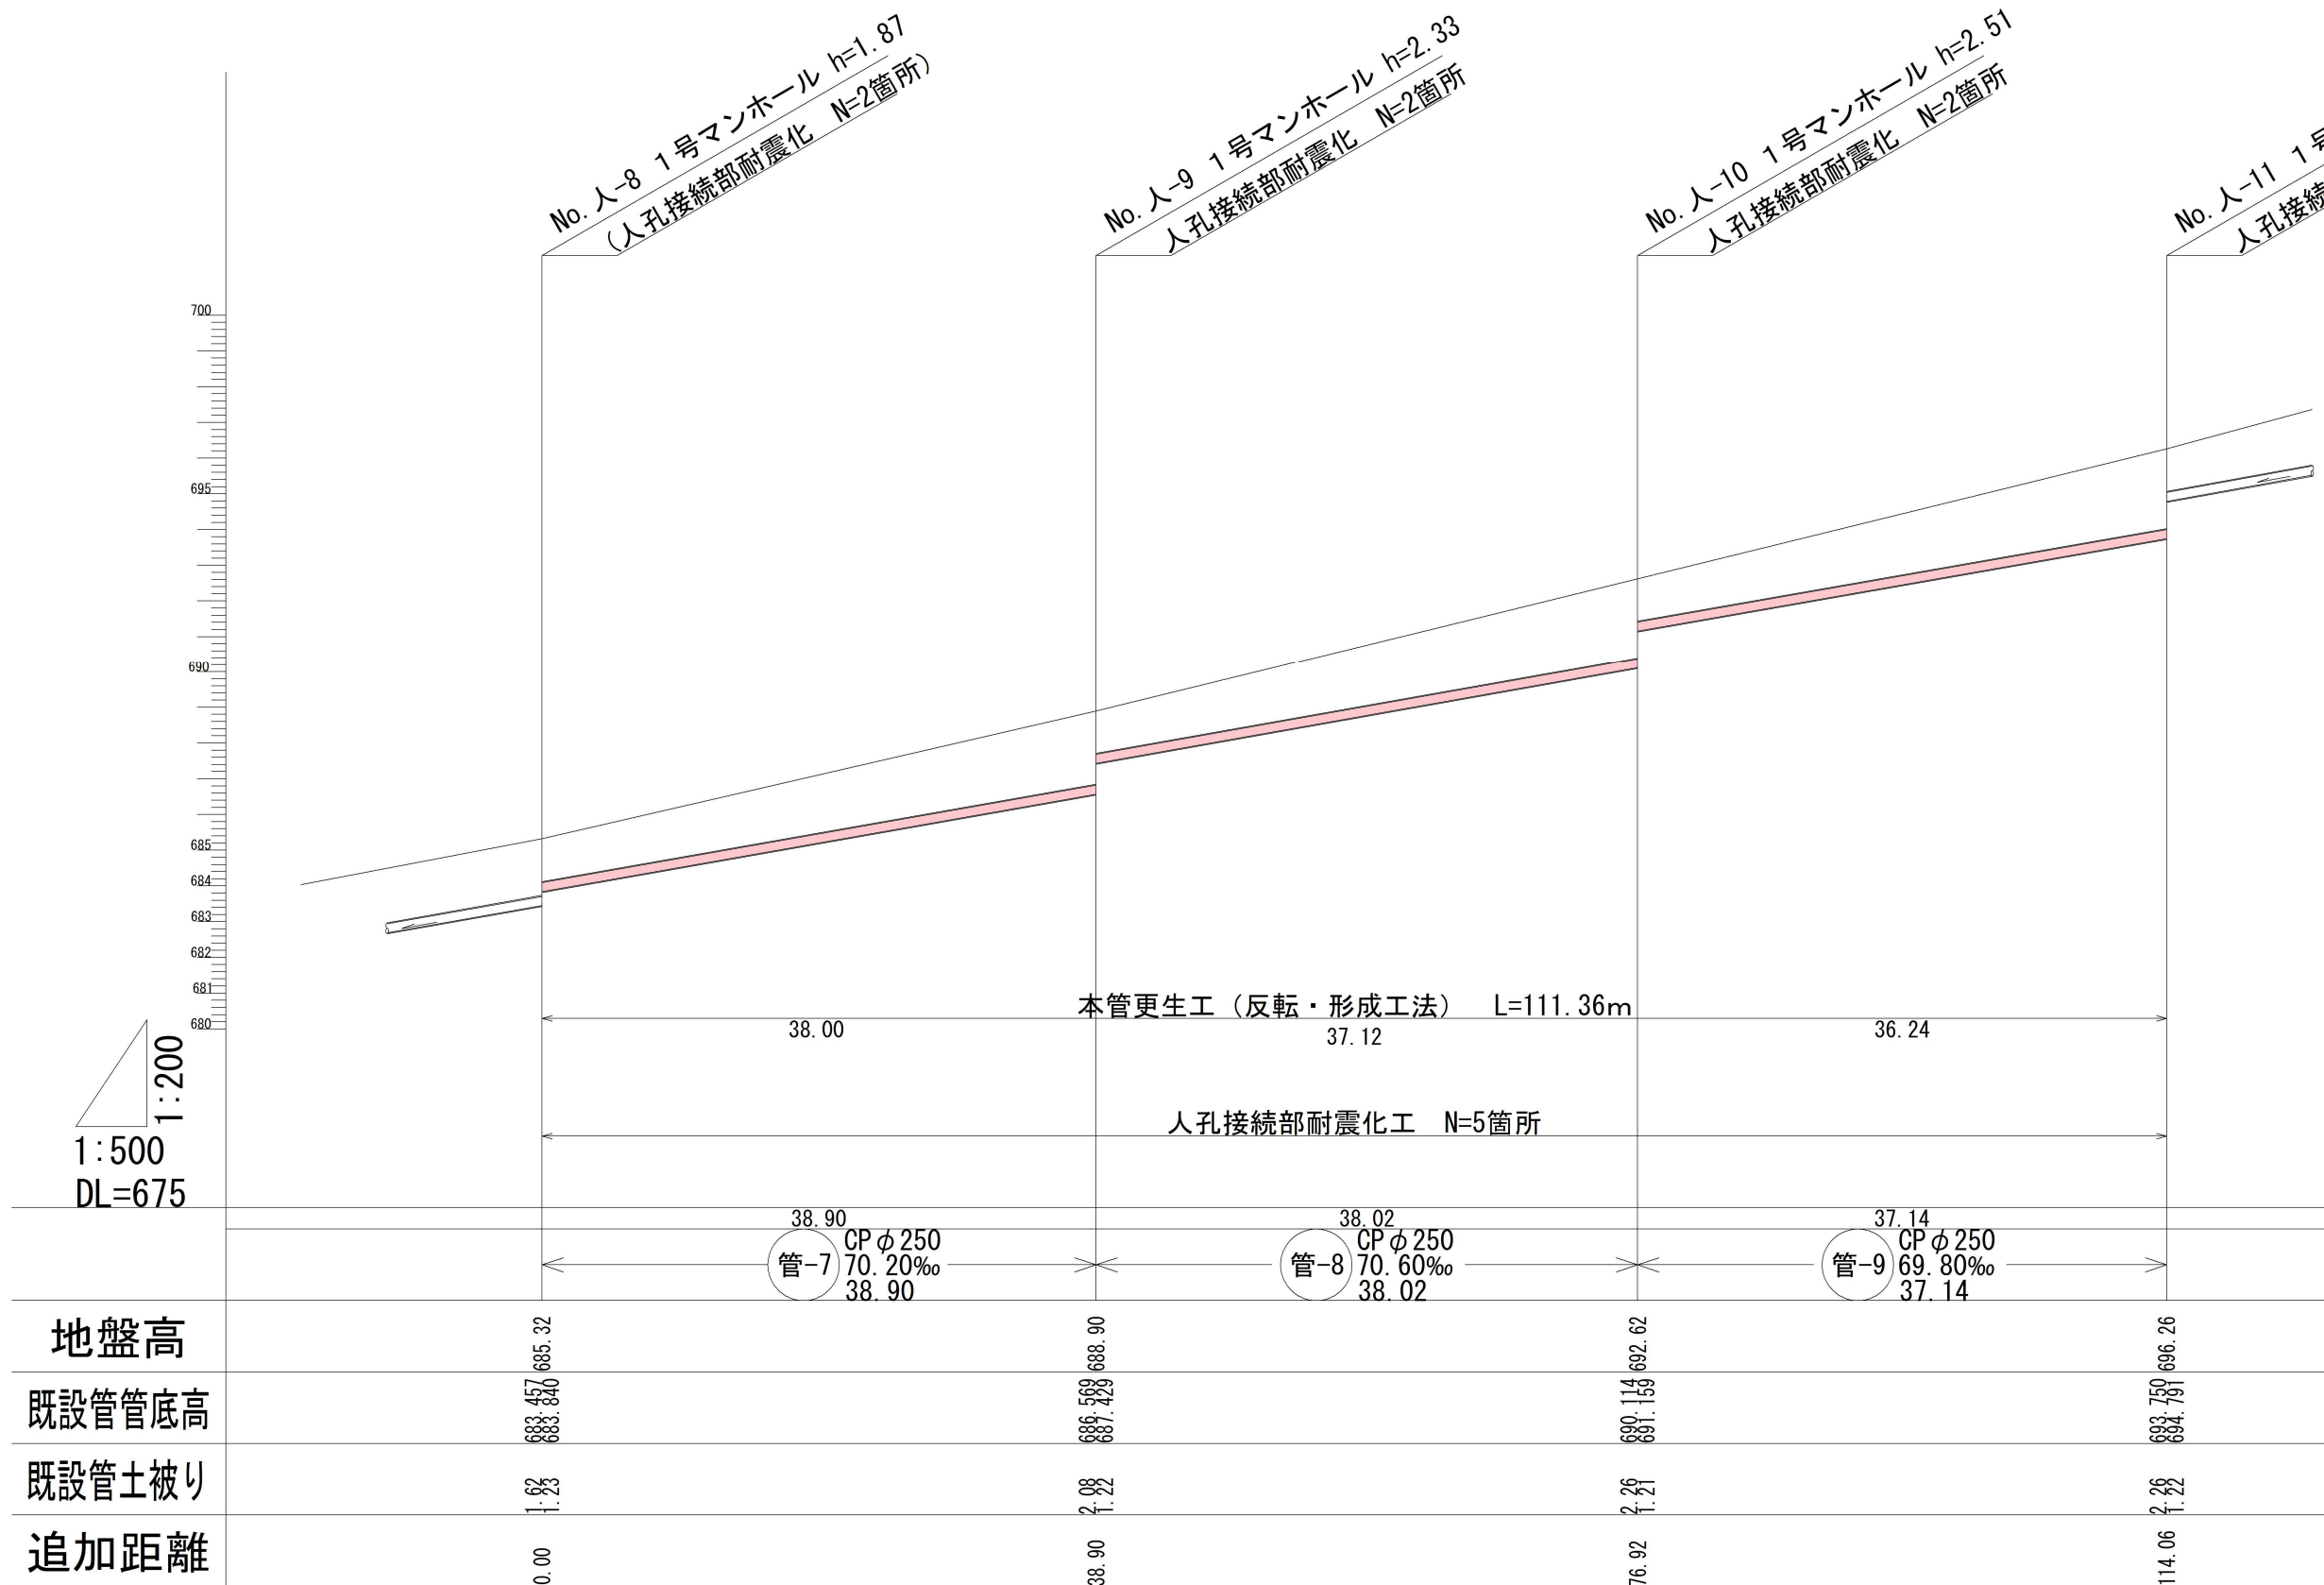

令和7年度				特環公共下水道管渠更生工事			
西内1工区（西内）							
縦断面図				縮尺 図 示			
上田市西内（西内）							
課長				係長			
照査		設計		製図			
図面番号				6 葉中之		4	
上田市上下水道局							


縦断面図

縦 1 : 200
縮尺 横 1 : 500

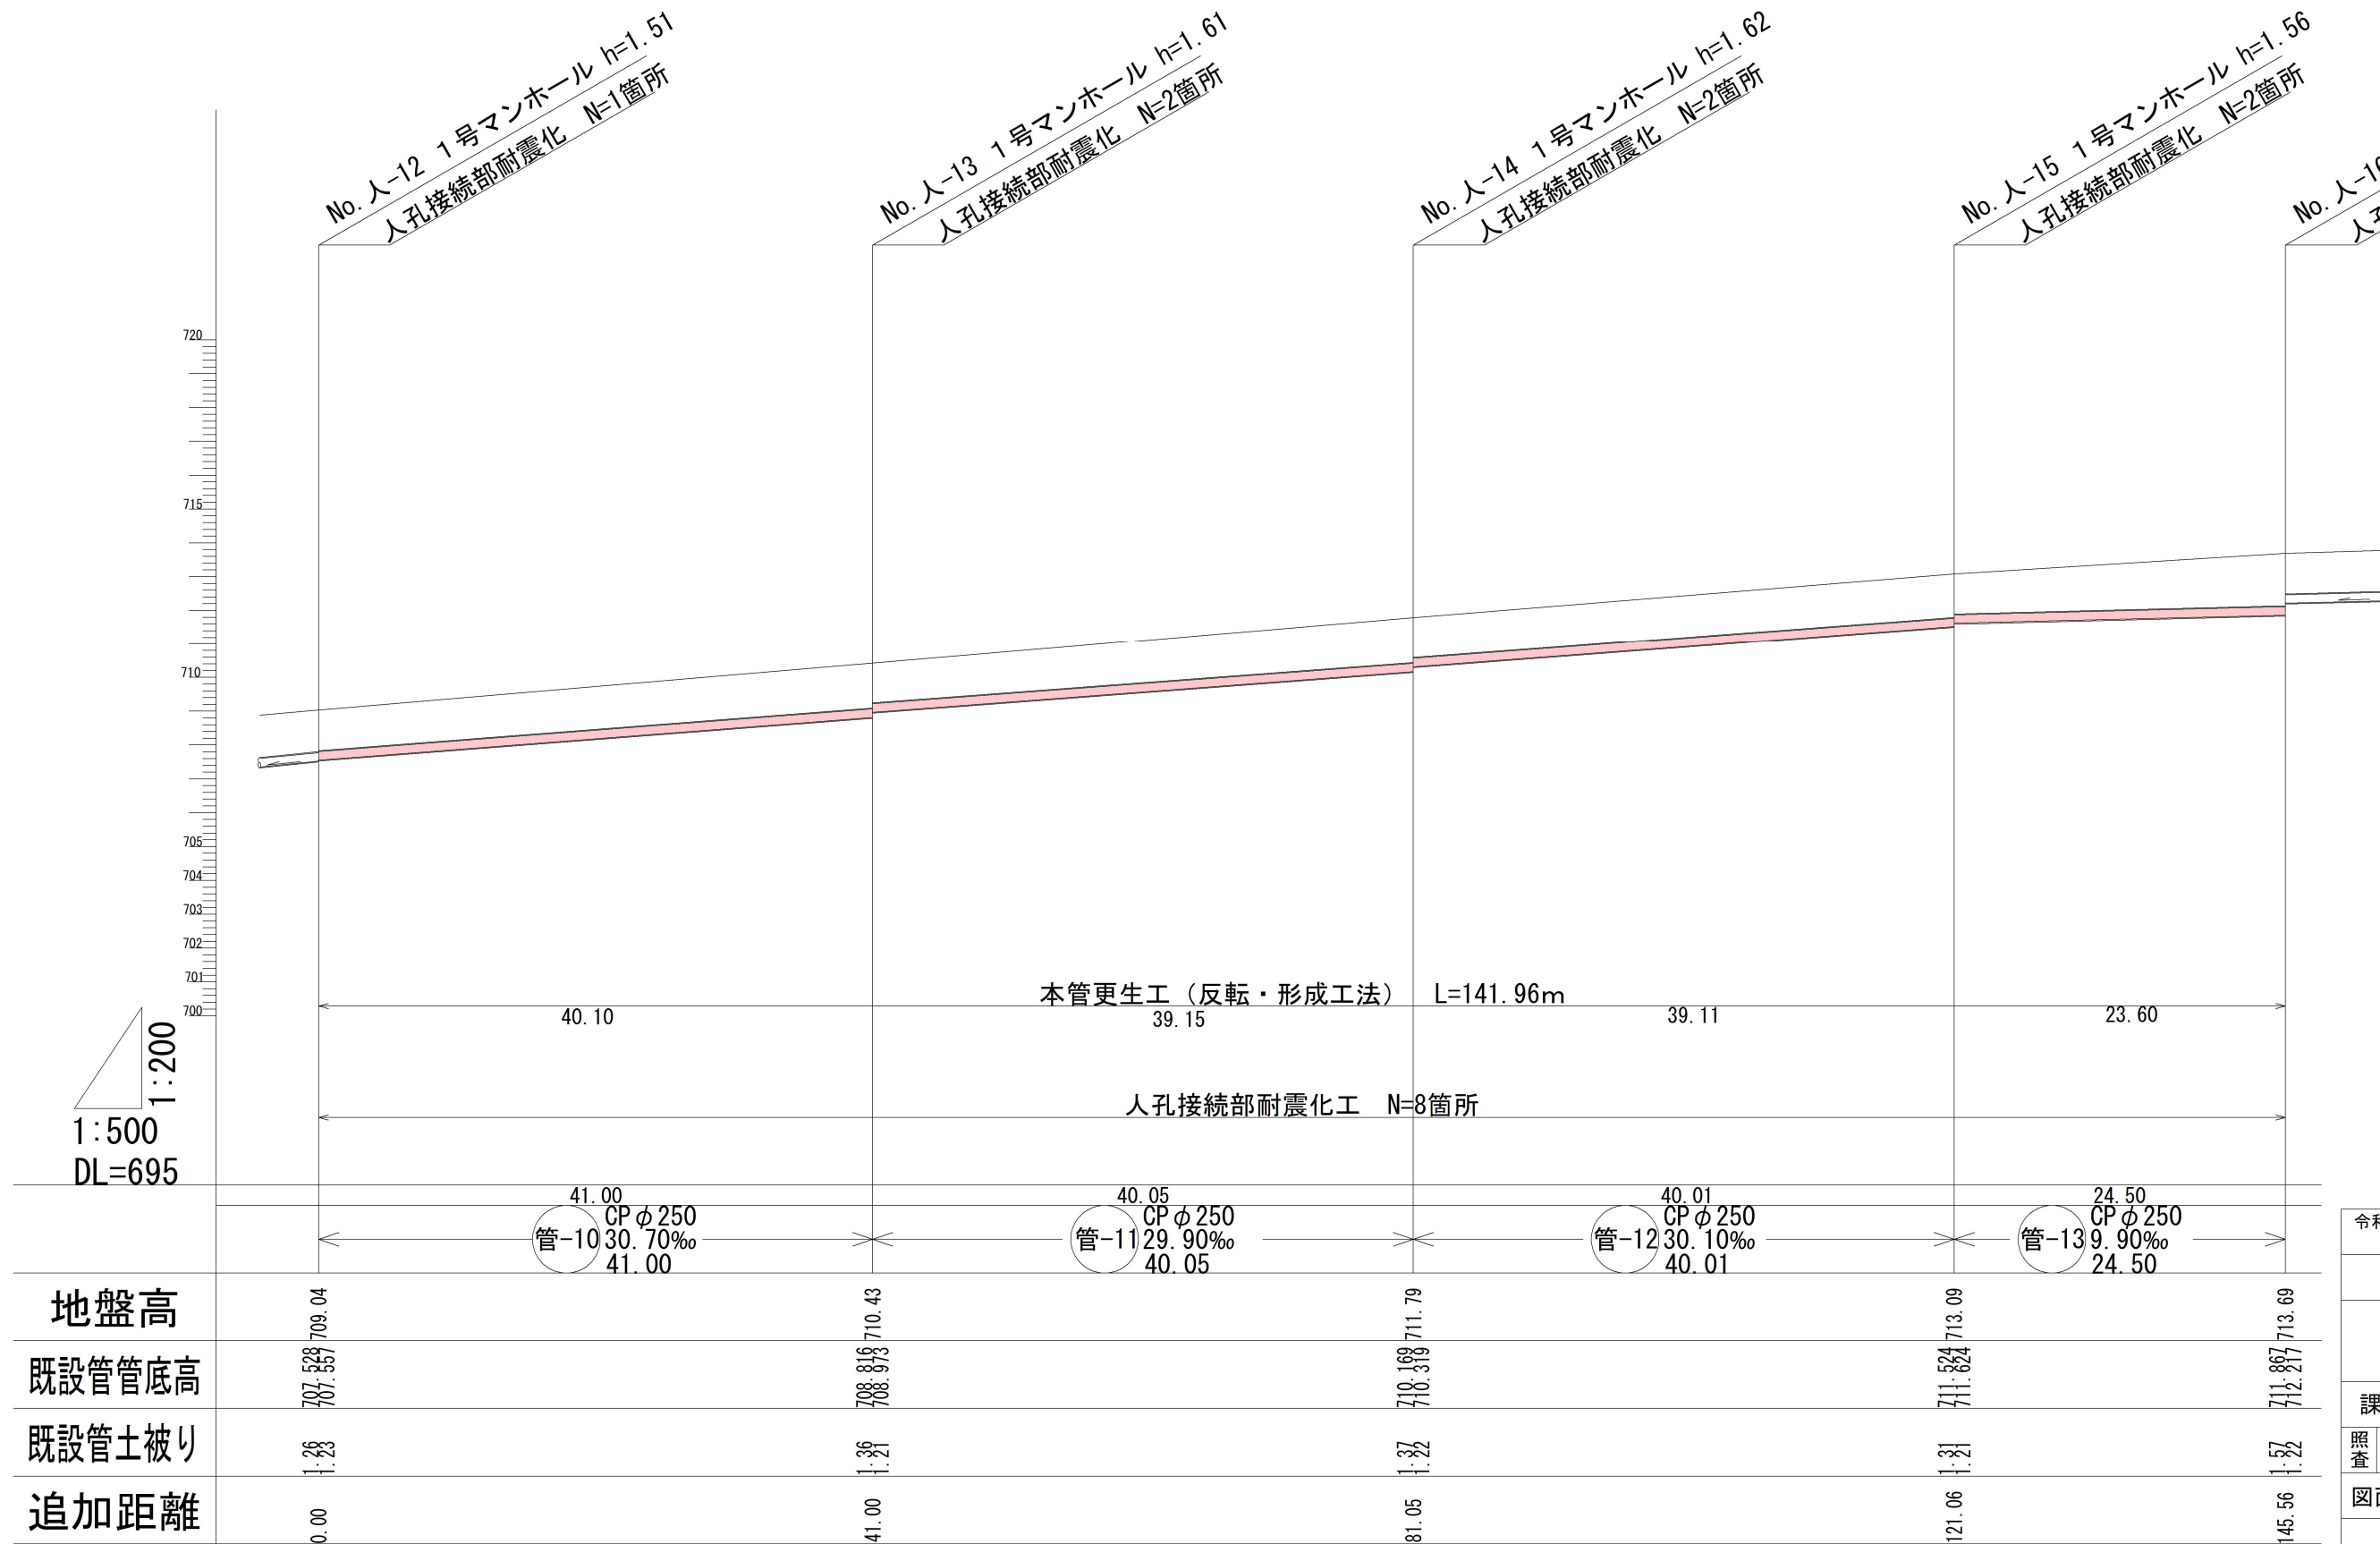

令和7年度		特環公共下水道管渠更生工事			
西内1工区（西内）					
縦断面図			縮尺		図示
上田市西内（西内）					
課長		係長			
照査		設計		製図	
図面番号		6 葉中之		5	
上田市上下水道局					

更生管標準断面図 縮尺 1 : 1 0

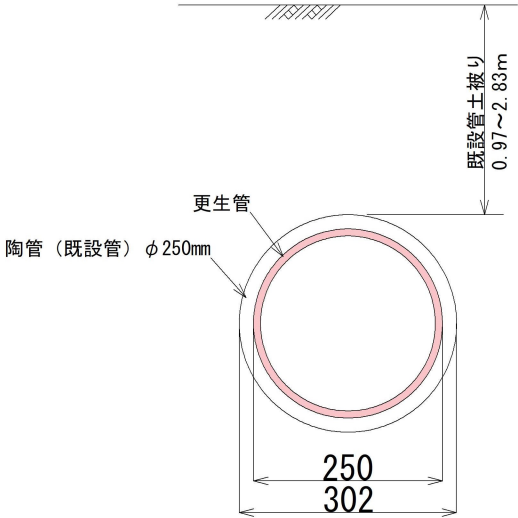

※ 構造計算により更生管厚を算出すること。

令和7年度 特環公共下水道管渠更生工事 西内1工区（西内）					
標準断面図			縮尺 図 示		
上田市西内（西内）					
課長				係長	
照査		設計		製図	
図面番号		6 葉中之		6	
上田市上下水道局					

位置図 S=1:5000



施工箇所

鹿教湯温泉

内村川

R254

