



平面図 S=1/1,500

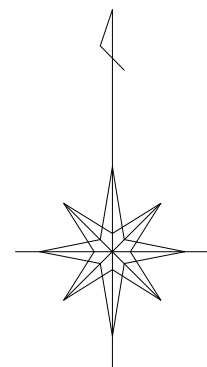


管路調査（夜間作業）
管路調査工（φ800～900） L=368m
汚泥引抜（夜間作業）
伏越管渠清掃工（φ500） L=46m

流量調査
流量計測工（φ800～900） N=2箇所

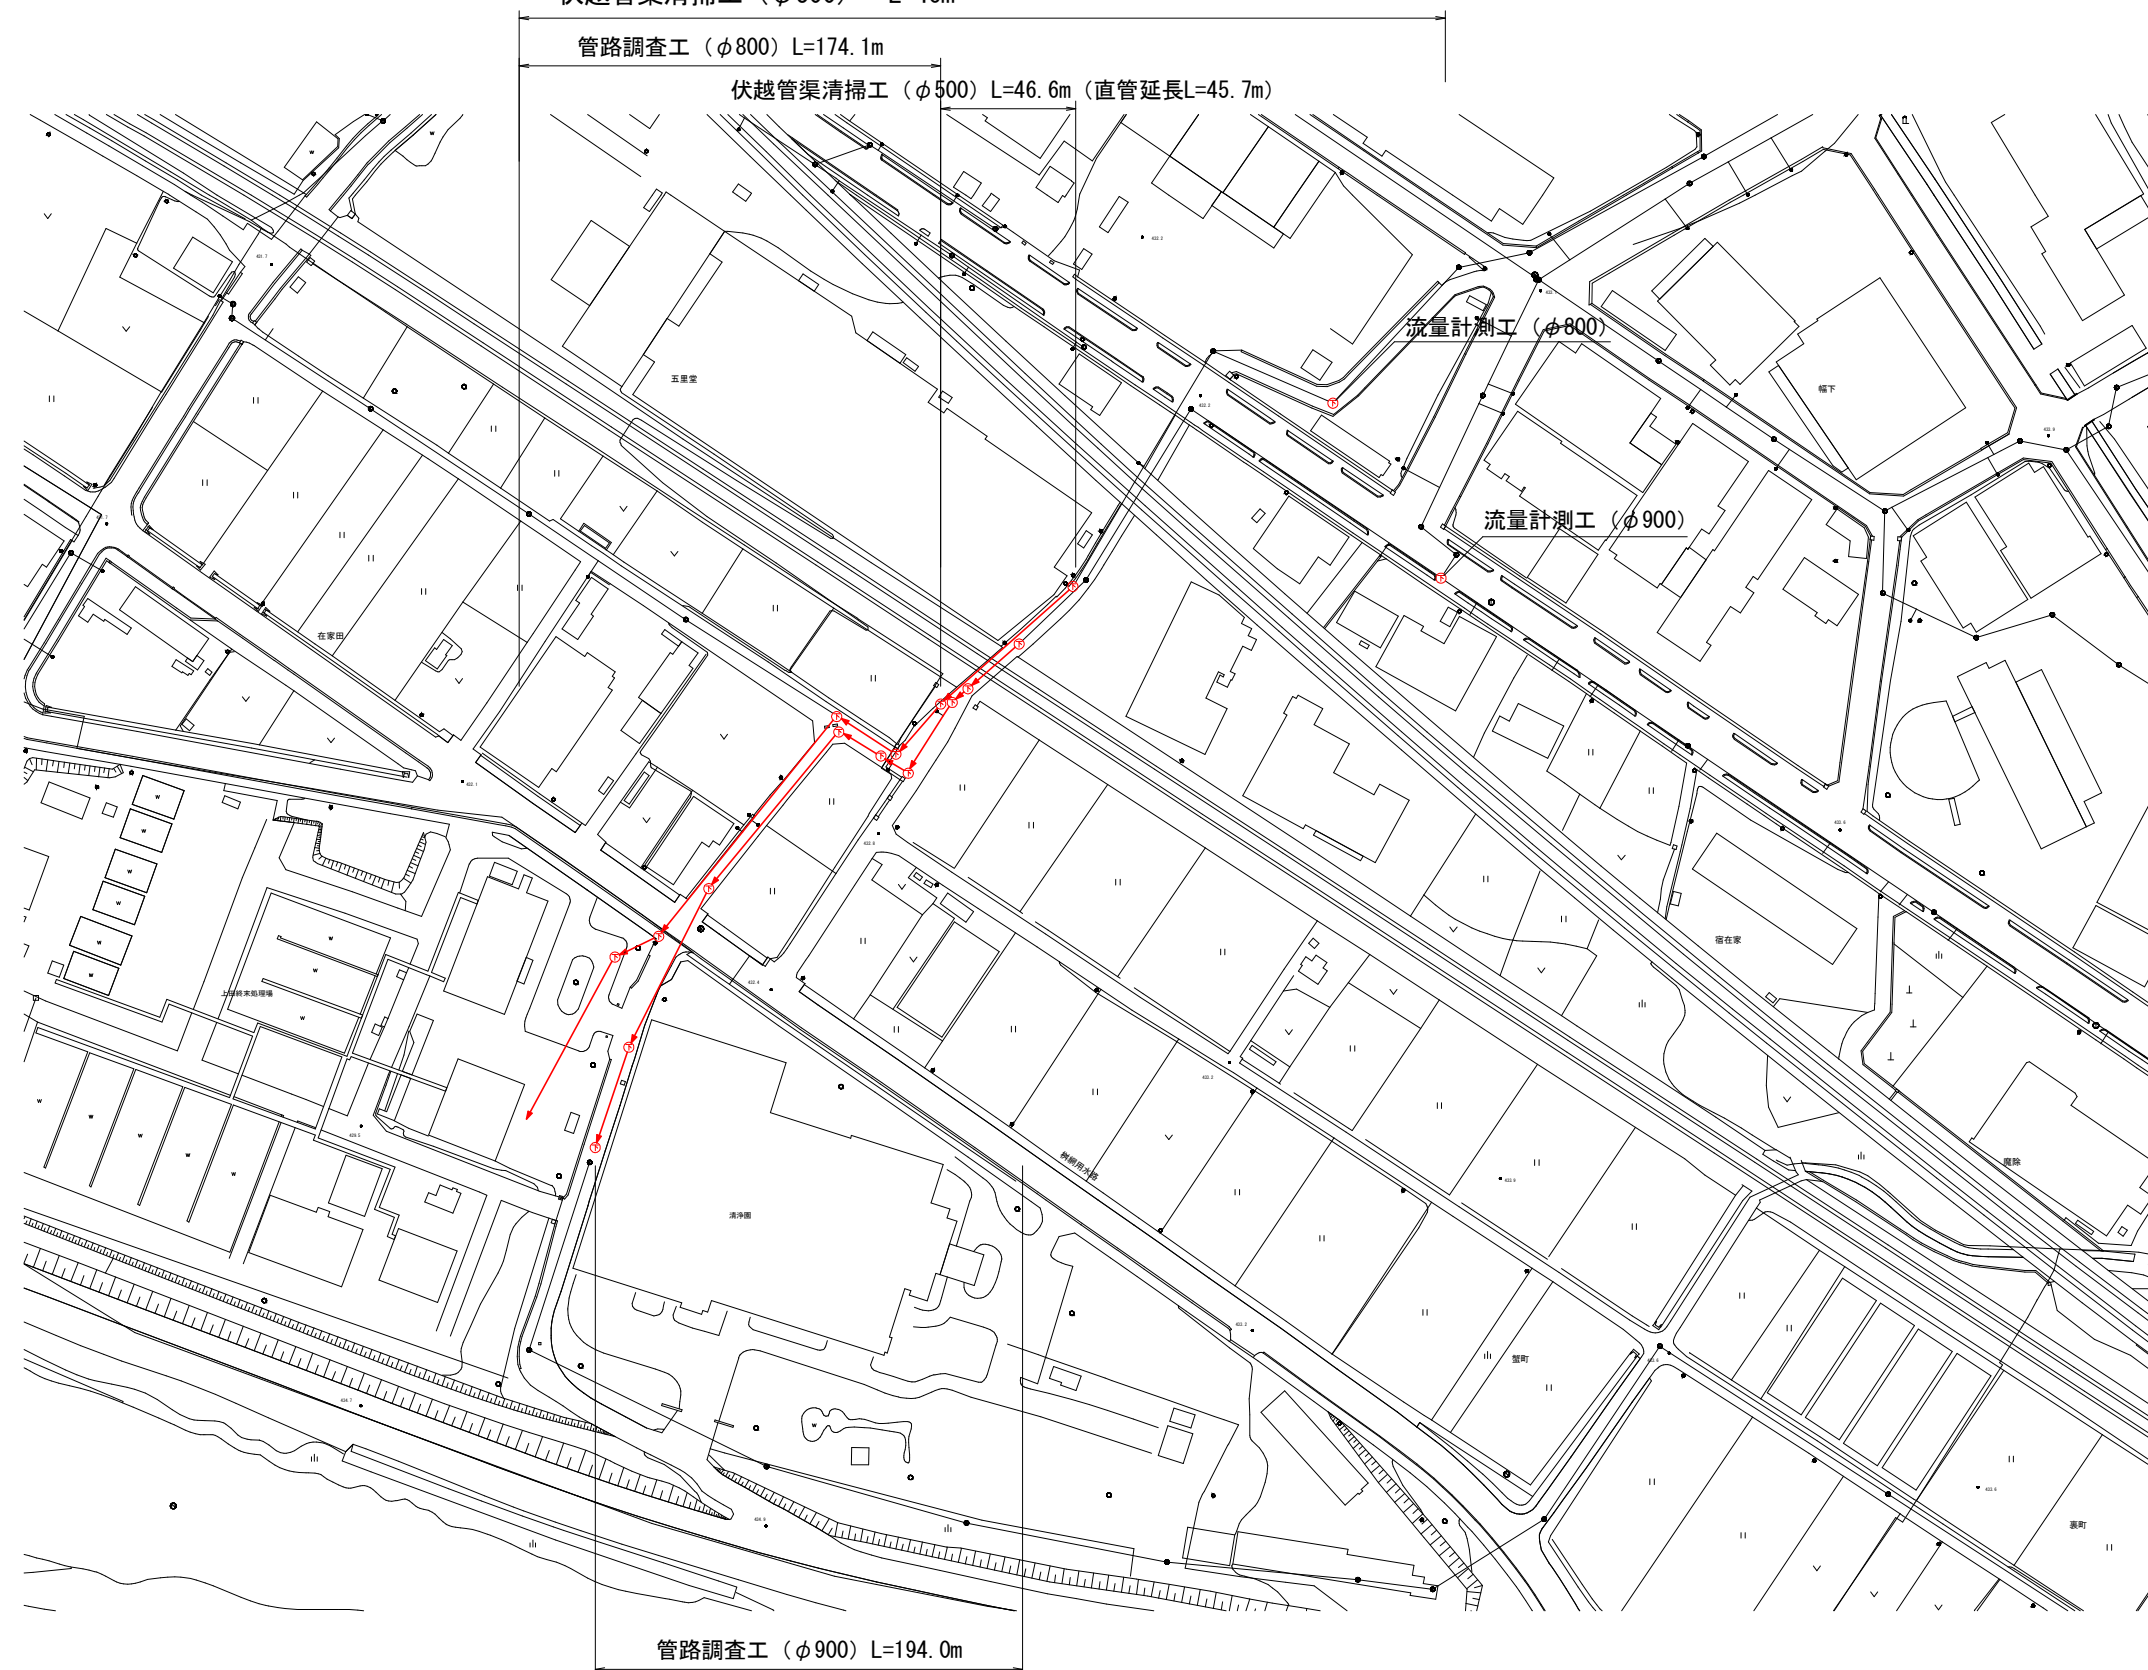

公共下水道管路調査業務委託						上田その1	
平面図				縮尺		図示	
上田市秋和（秋和）							
課長		※		係長		※	
照査		※		設計		※	
				製図		※	
図面番号 3				葉中之 1			
上田市 上下水道局 下水道課							


縦断図(1)

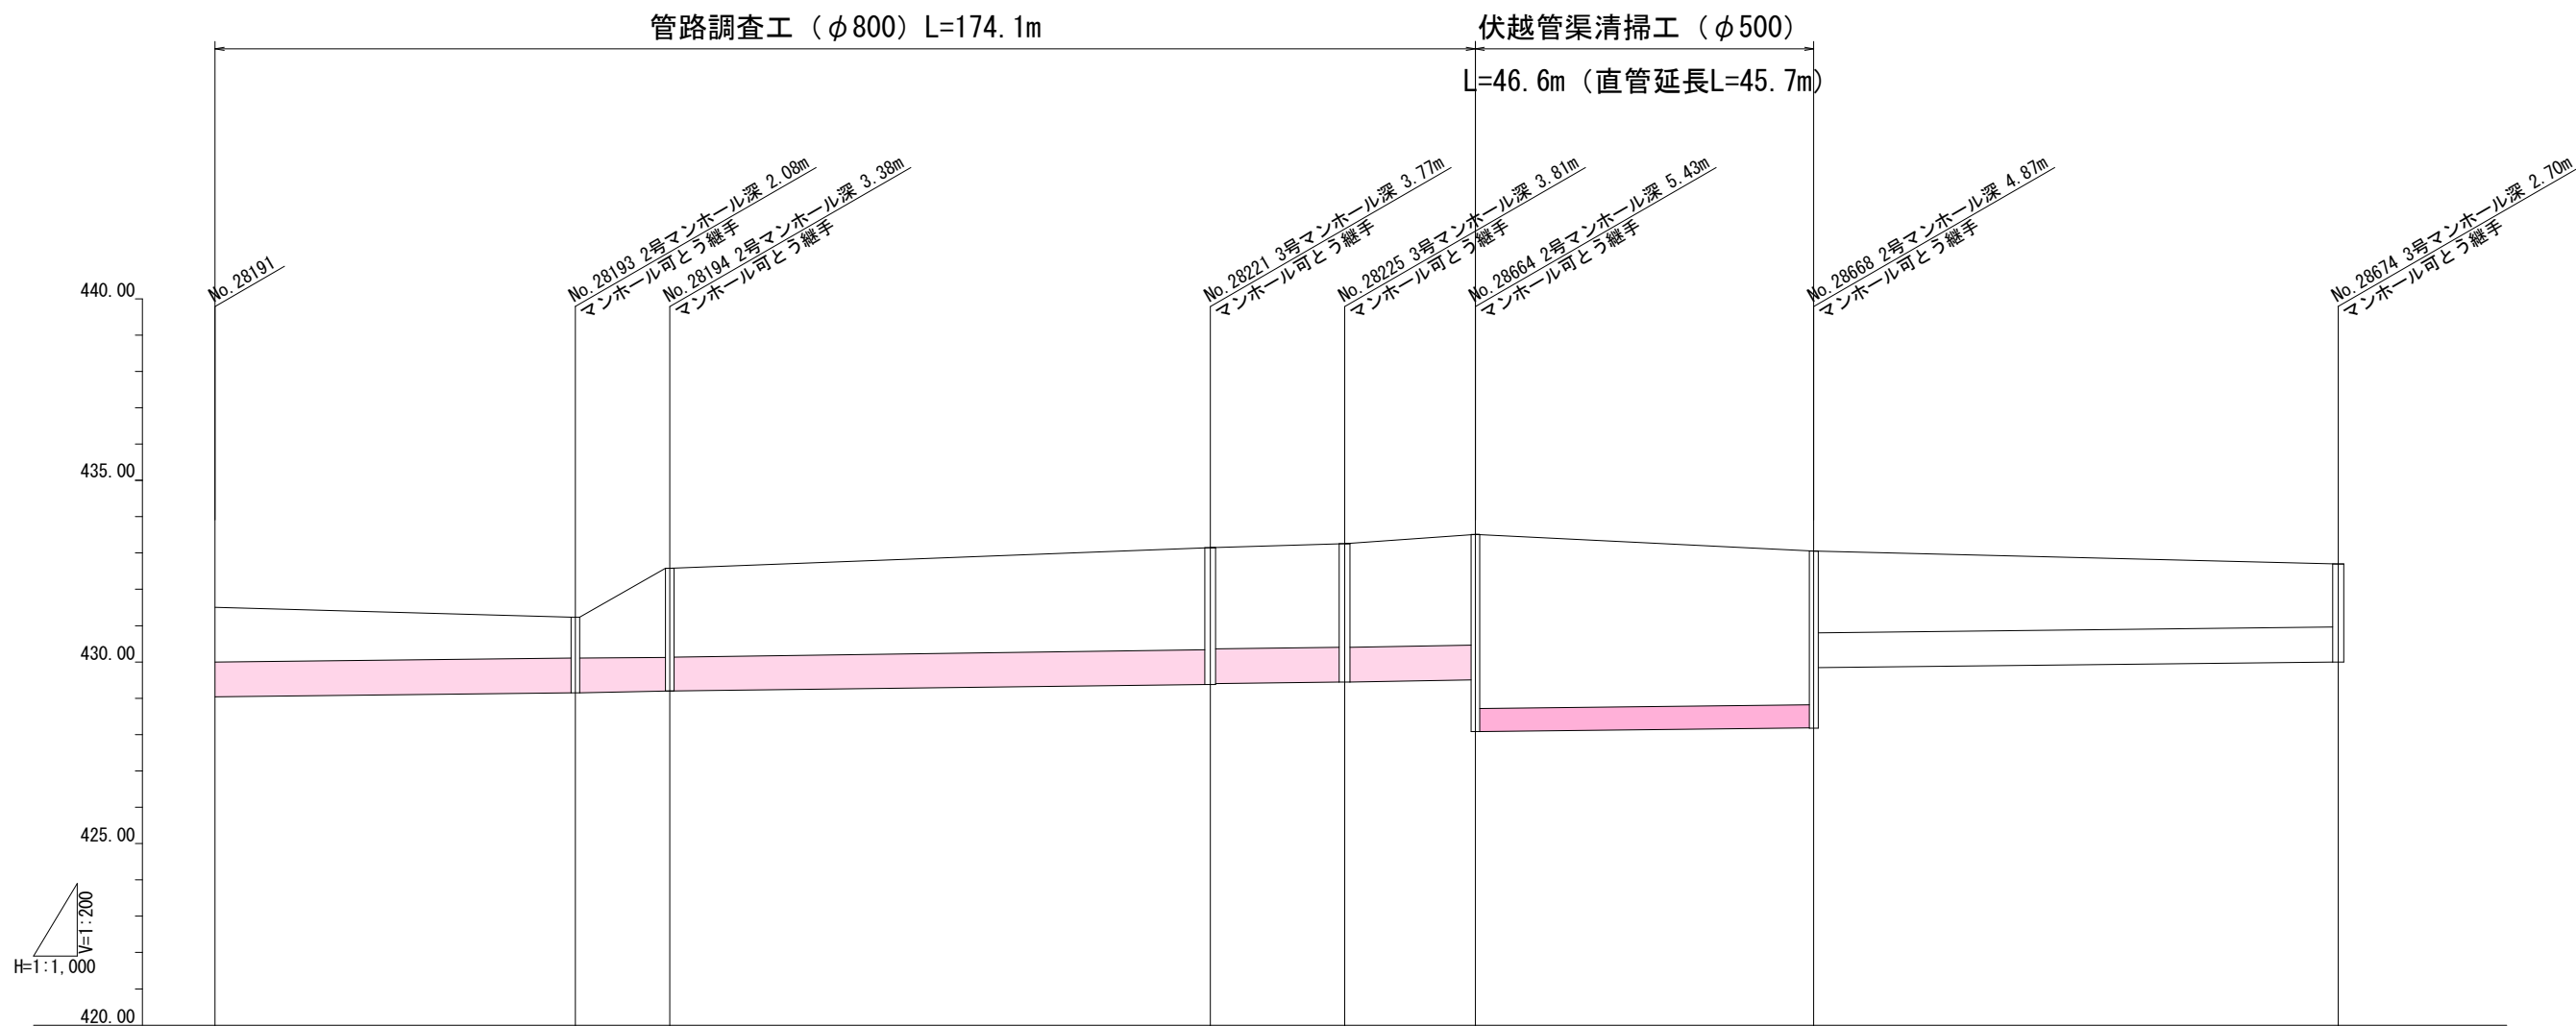


既設管 被り	1. 60						
管底高	1. 21 1. 19						
	2. 51 2. 48						
地盤高	2. 89 2. 88						
	2. 95 2. 93						
区間距離	3. 14 4. 55						
	3. 99 2. 33						
追加距離	1. 82						


公共下水道管路調査業務委託										上田その1																													
縦断面図(1)										縮尺										図示																			
上田市秋和(秋和)																																							
課長										※										係長										※									
照査					※					設計					※					製図					※														
図面番号 3															葉中之 2																								
上田市 上下水道局 下水道課																																							

縦断図(2)

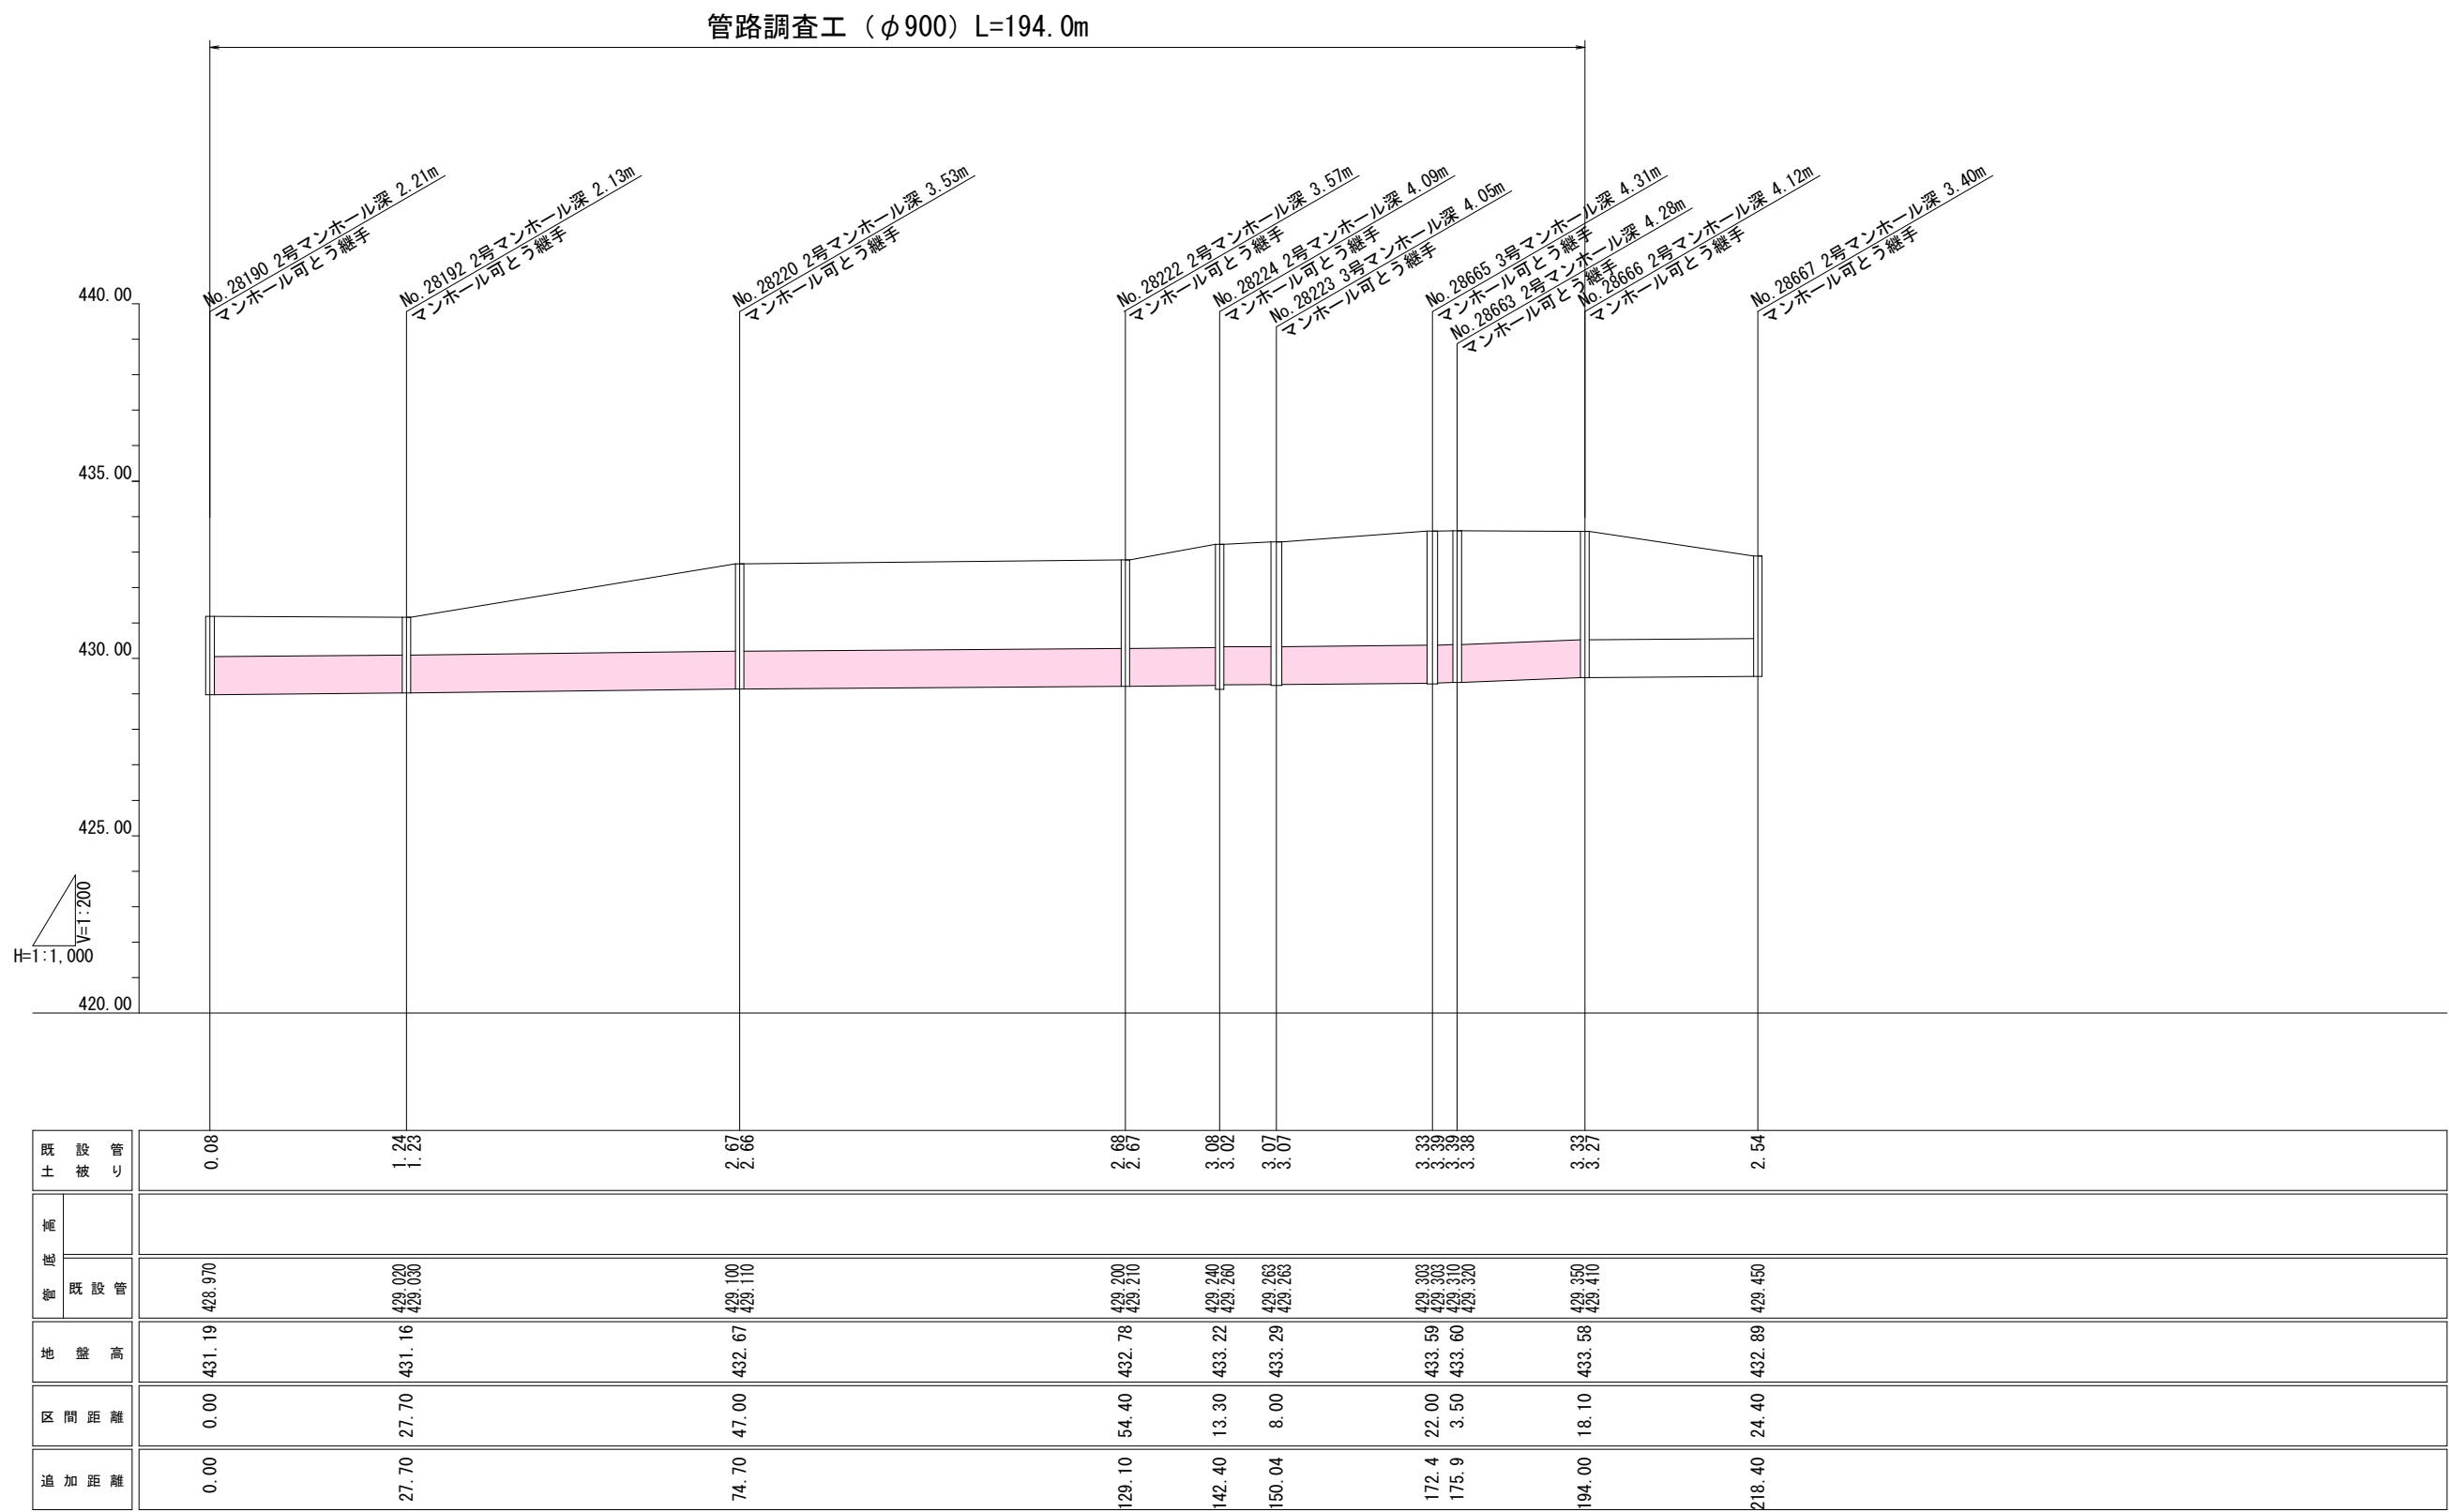


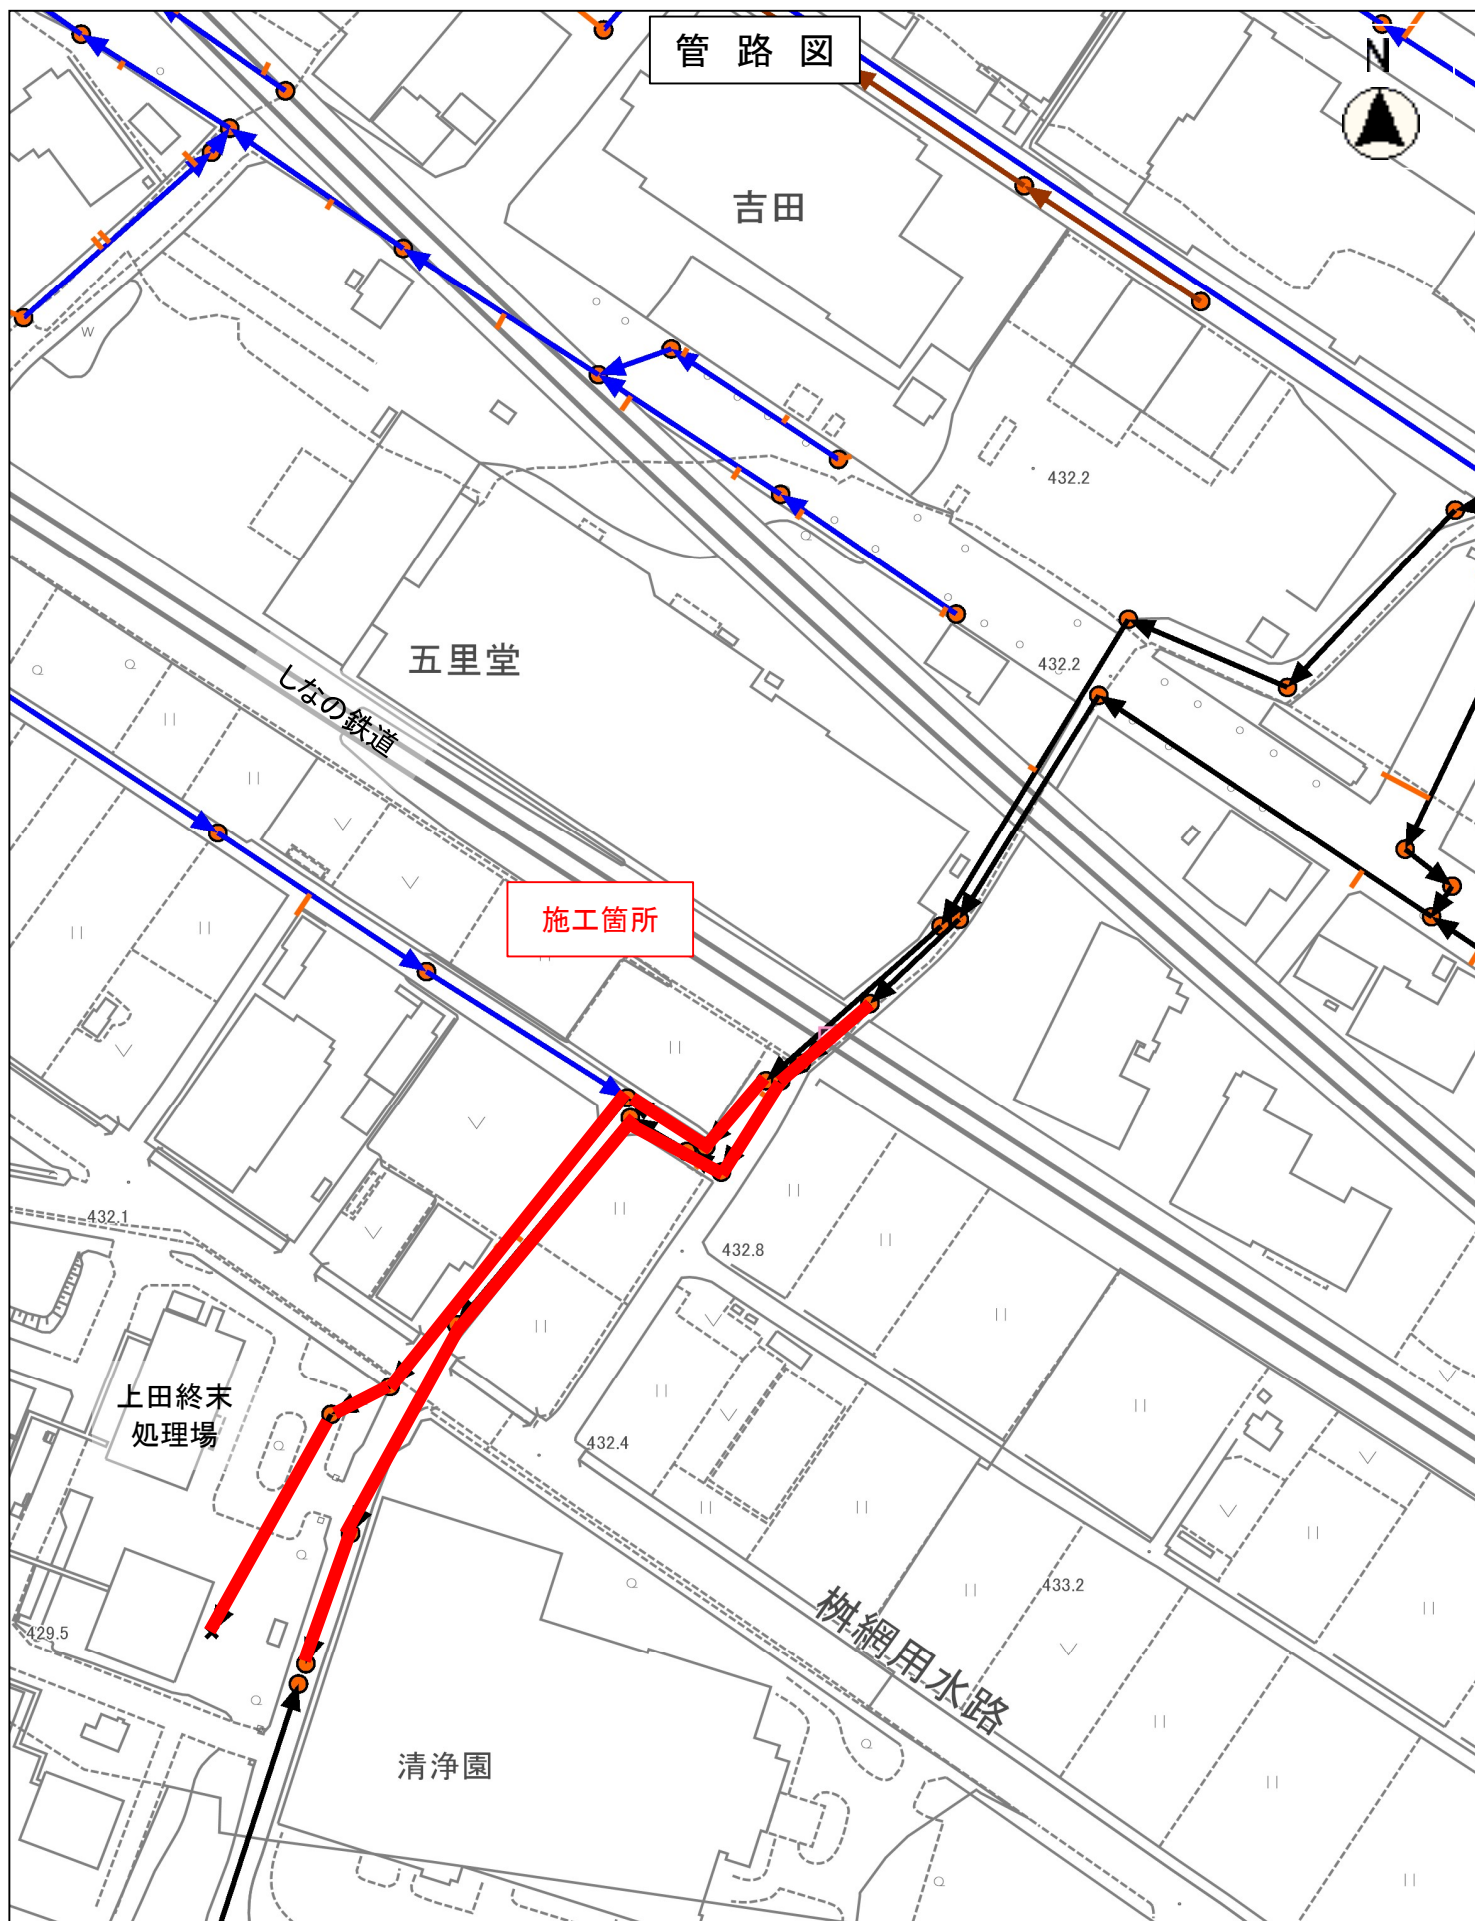

縮尺 1 : 1500

 

位置図

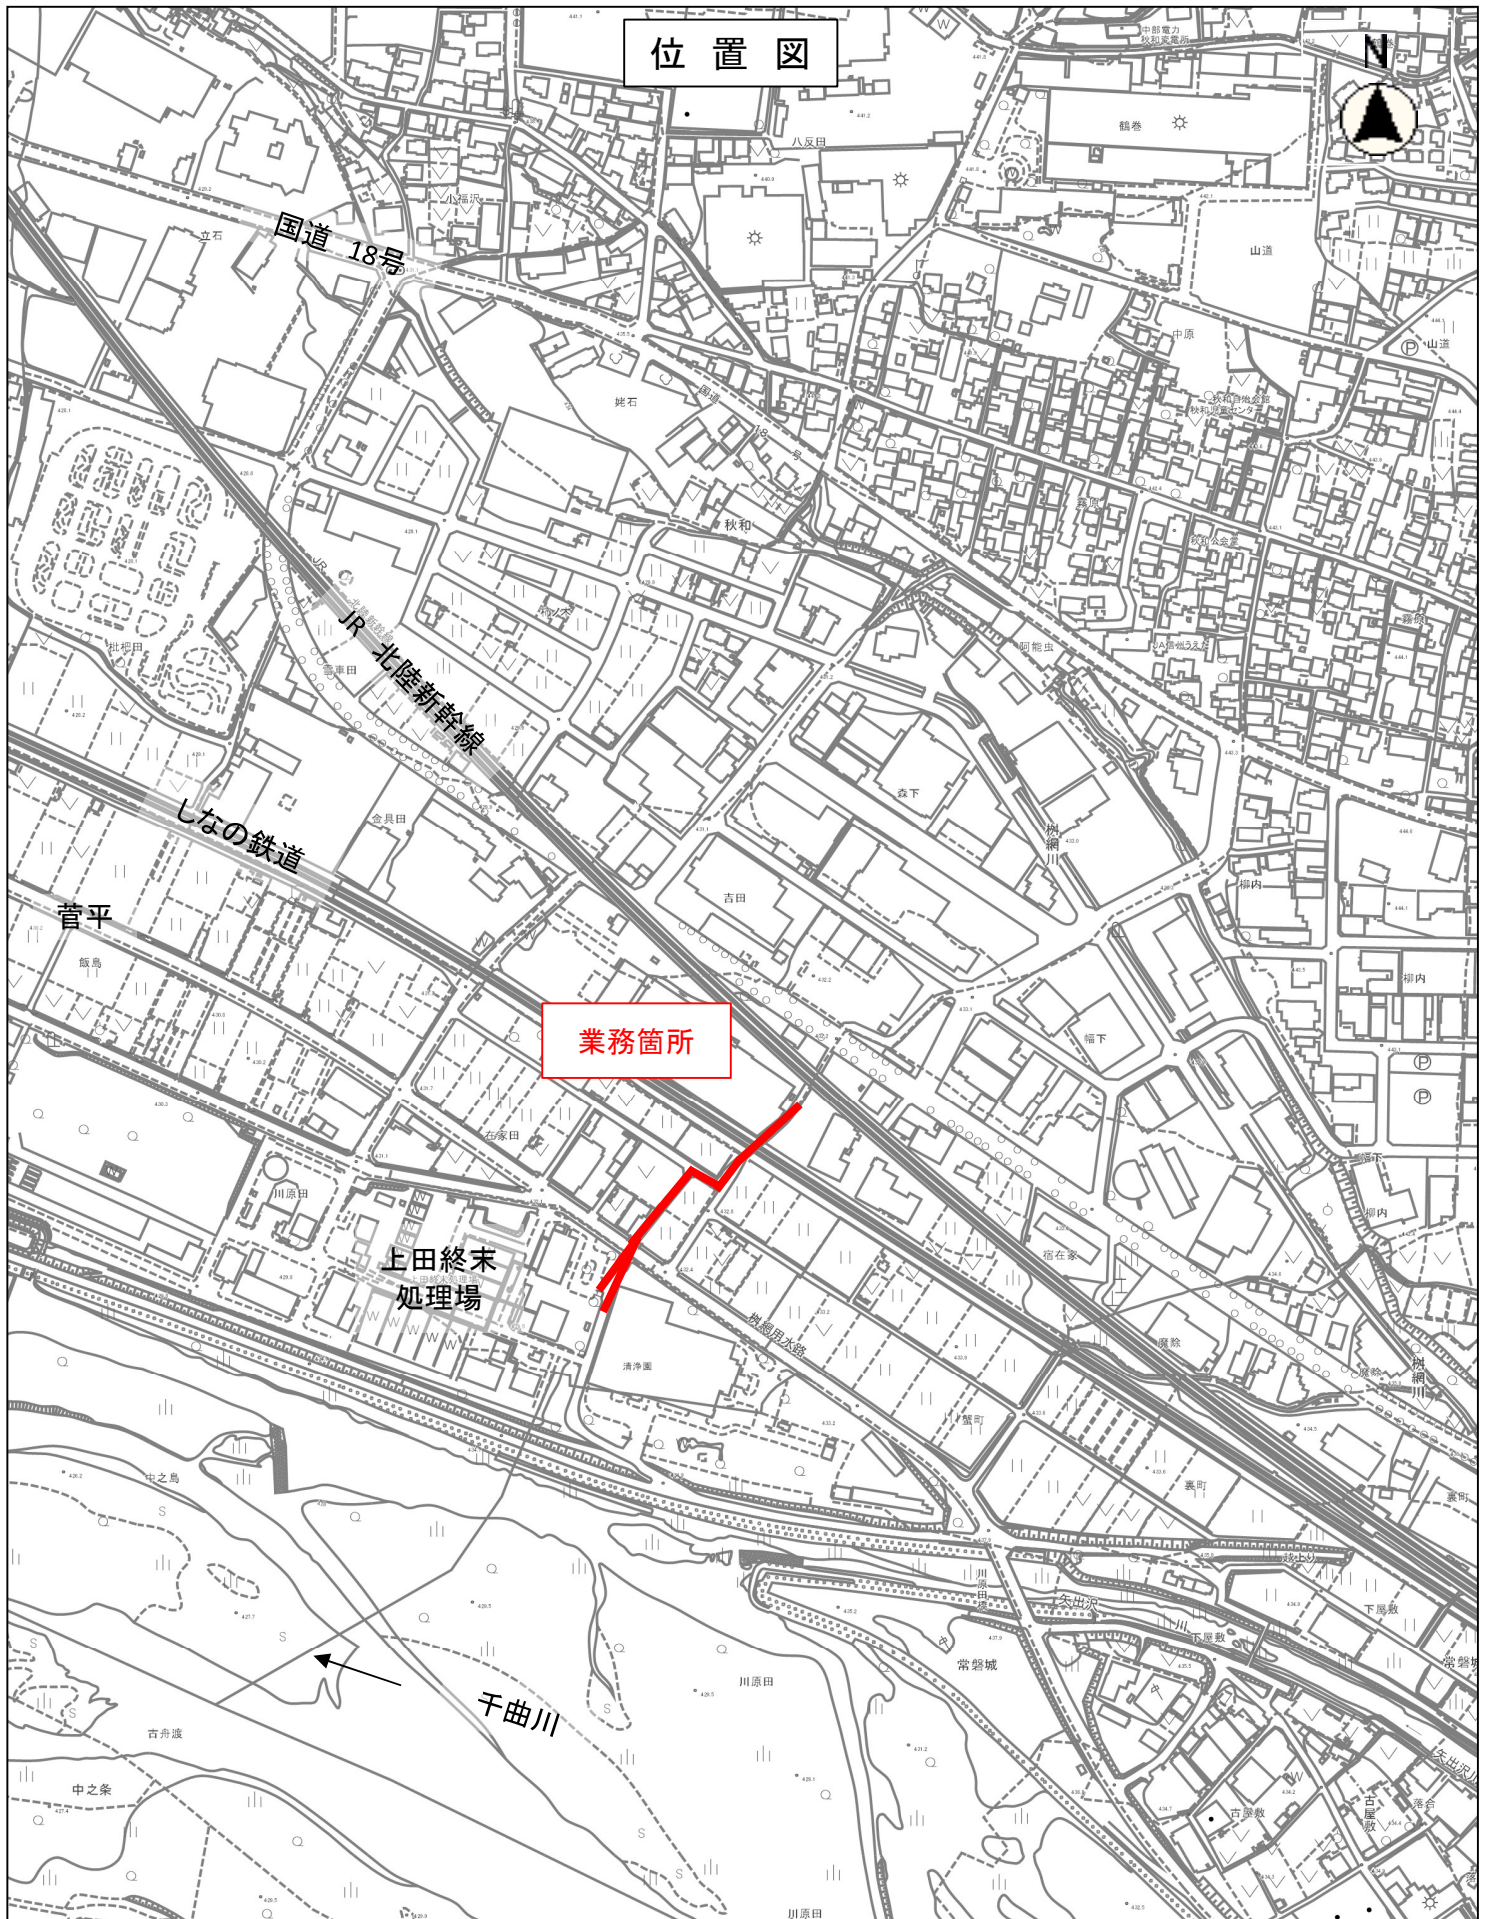

縮尺 1 : 5000

