

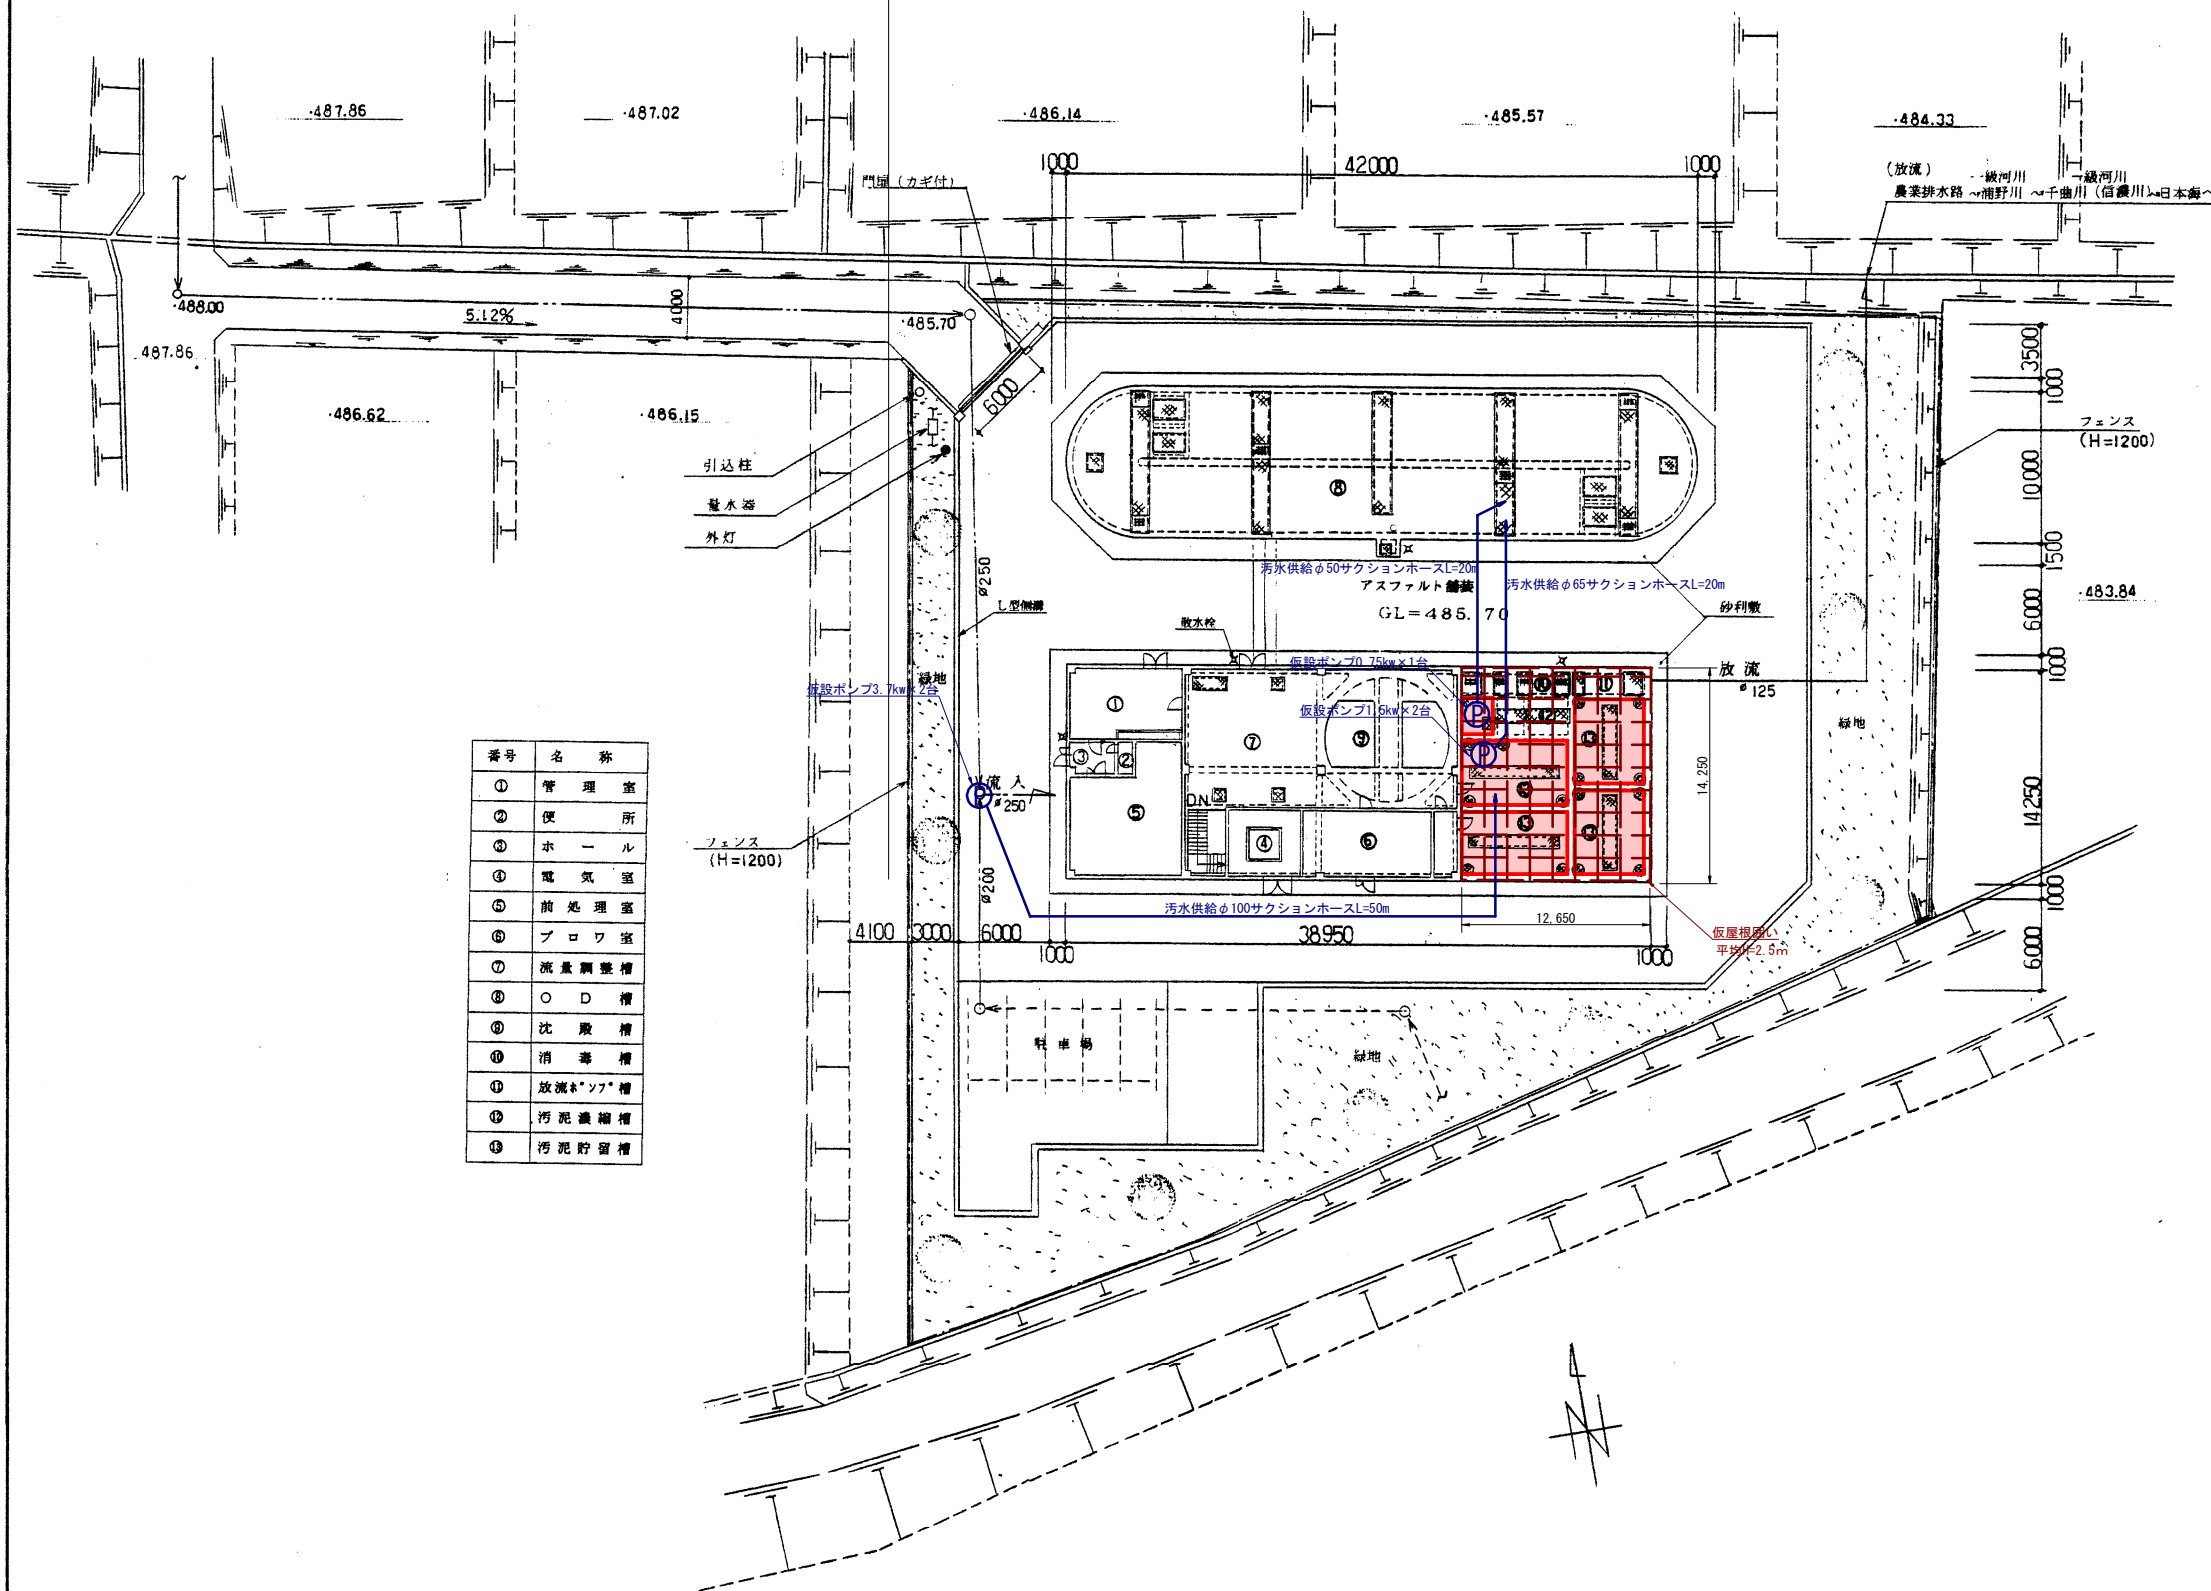


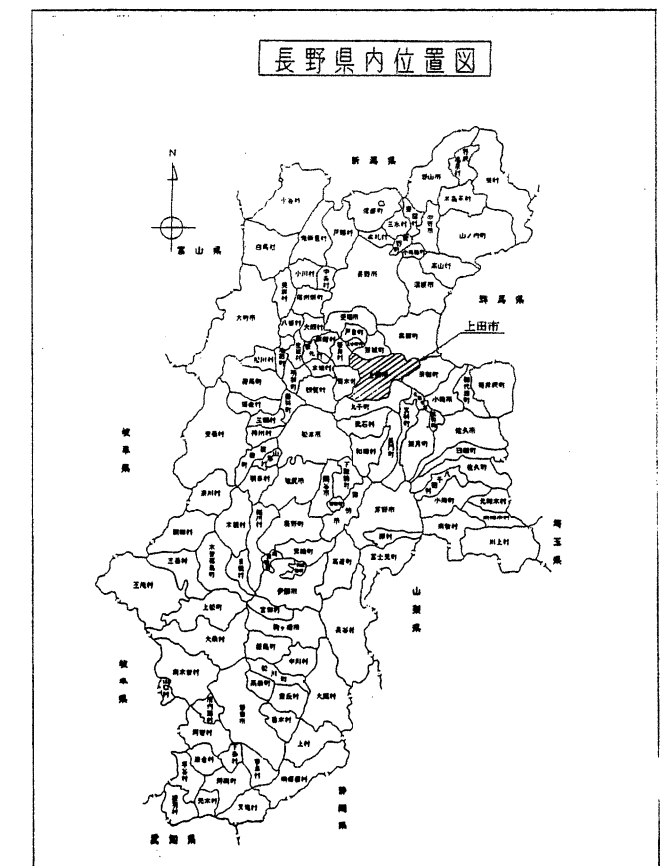


全体配置図 1/250

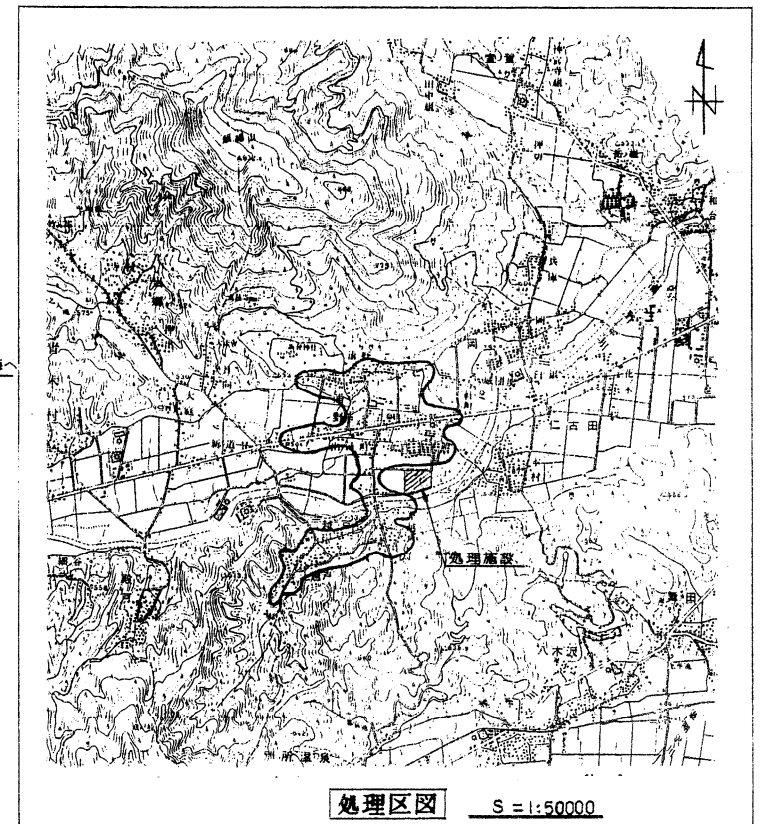


農業集落排水事業(機能強化対策)
浦里地区 (図面 1 / 18)

事業名 農業集落排水事業(機能強化対策)	
図面の名称	図面番号
浦里地区	CA-1
全体配置図	
測量	平成 年 月 日 終了
設計	
製図	


凡 例	
—	防食塗装1種
—	防食塗装2種
—	防食塗装3種

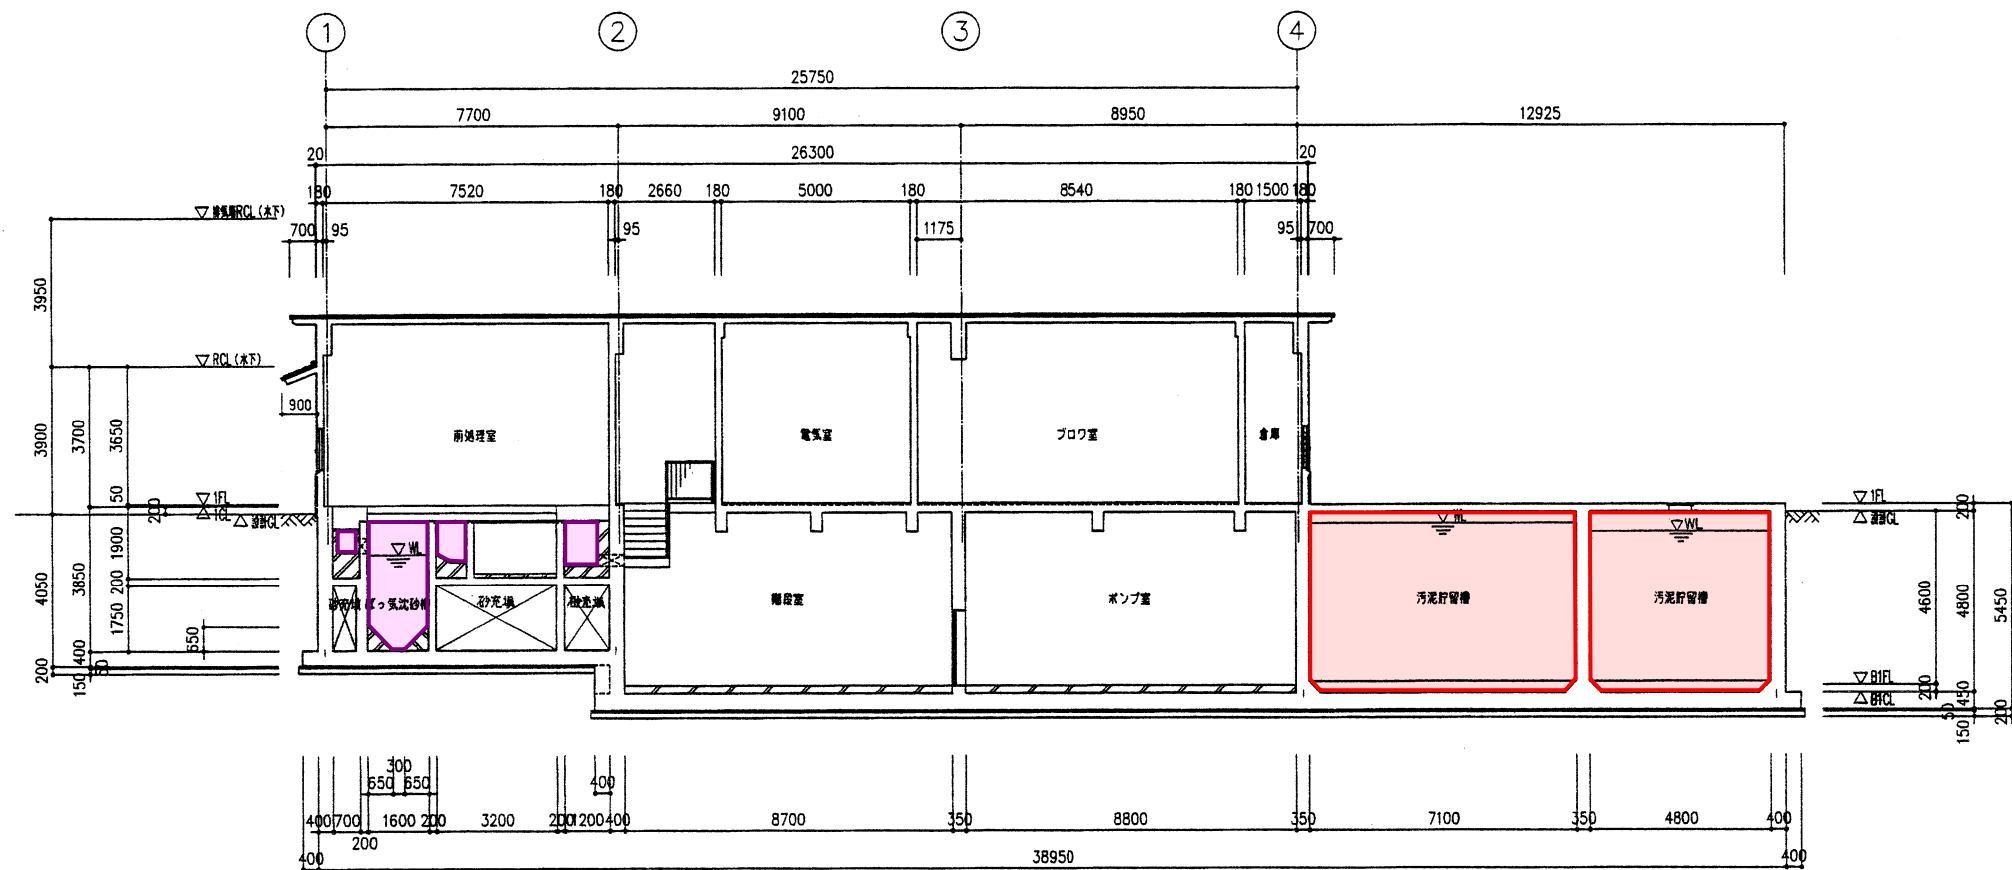

A-A 断面図
S=1/100

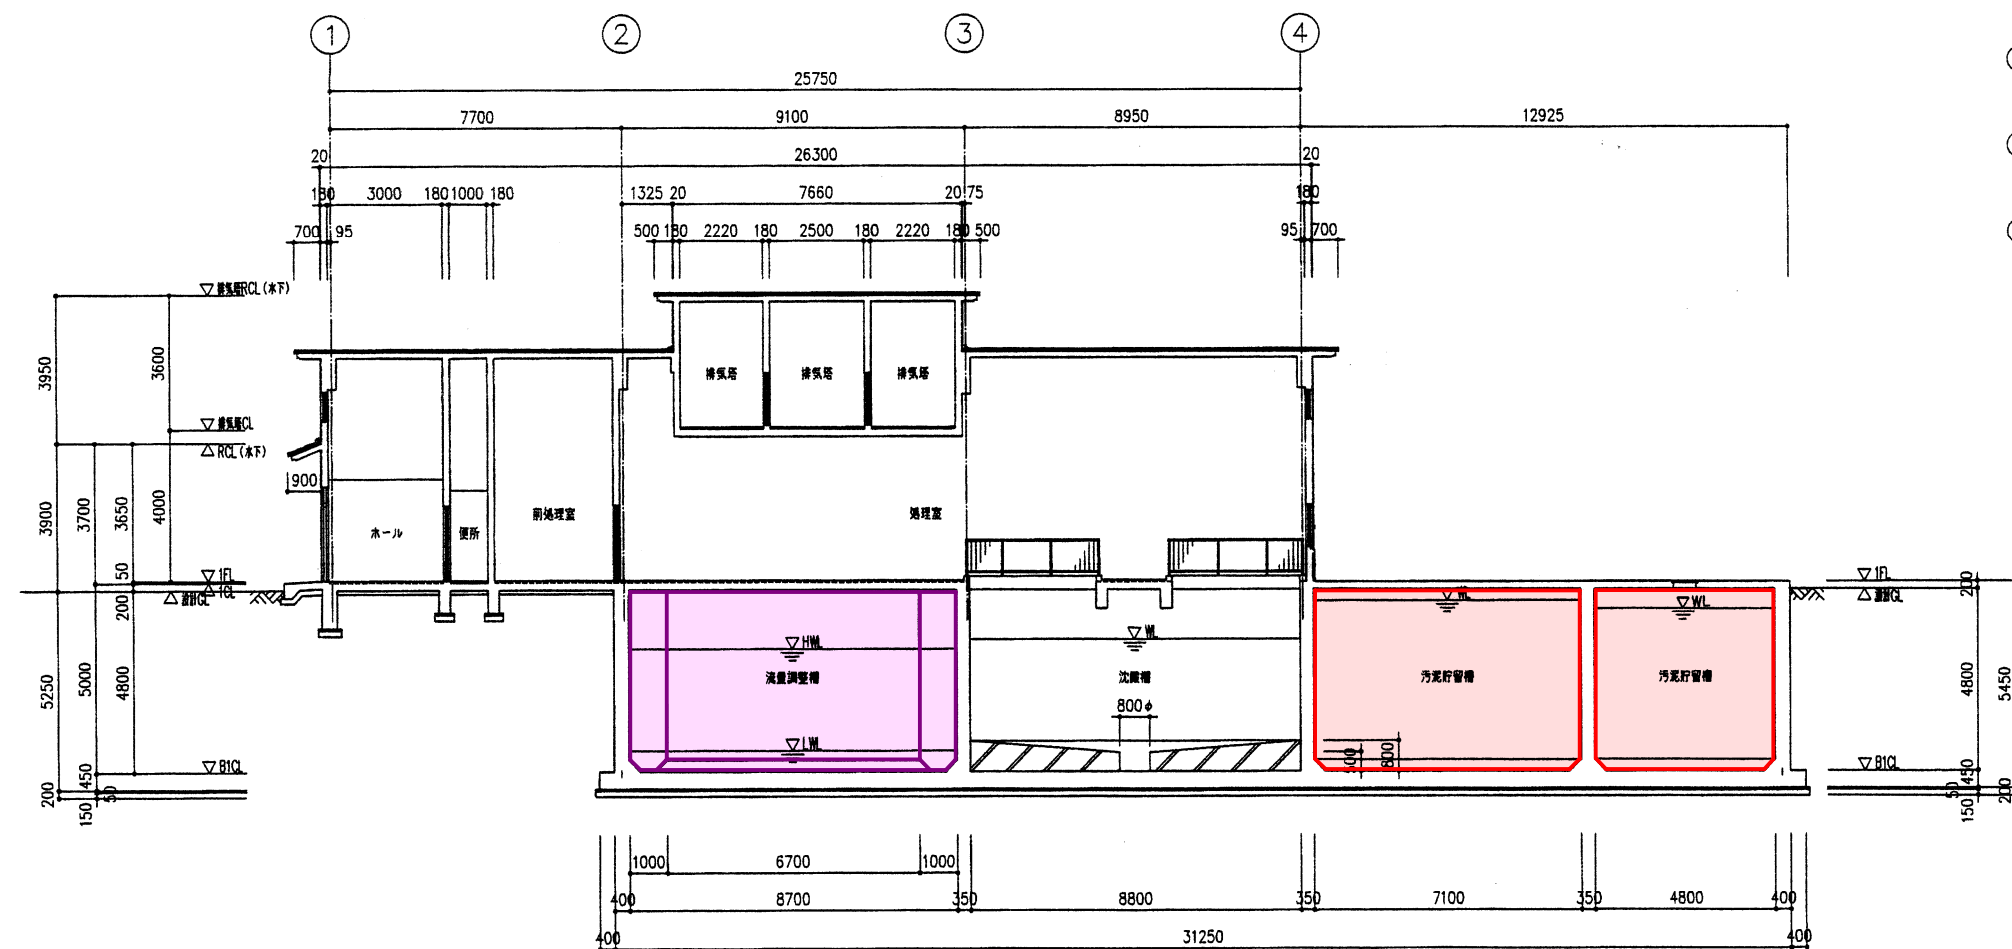





B-B 断面図
S=1/100

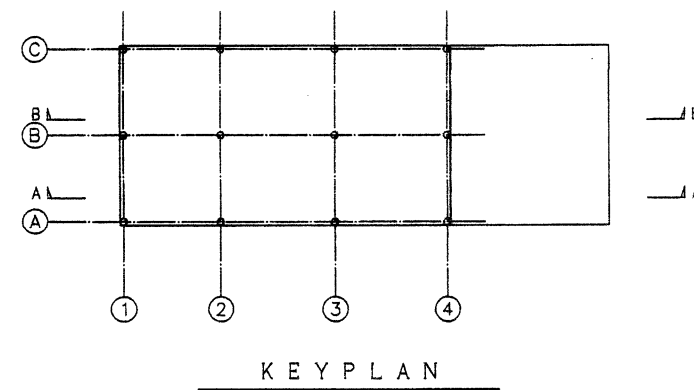

汚泥貯留槽	汚泥貯留槽
汚泥貯留槽	汚泥貯留槽
汚泥貯留槽	汚泥貯留槽

農業集落排水事業(機能強化対策)
浦里地区 (図面 3 / 18)


事業名	農業集落排水事業(機能強化対策)
図面の名称	地区
測量	平成 年 月 日 終了
設計	
製図	
図面番号	CA-7

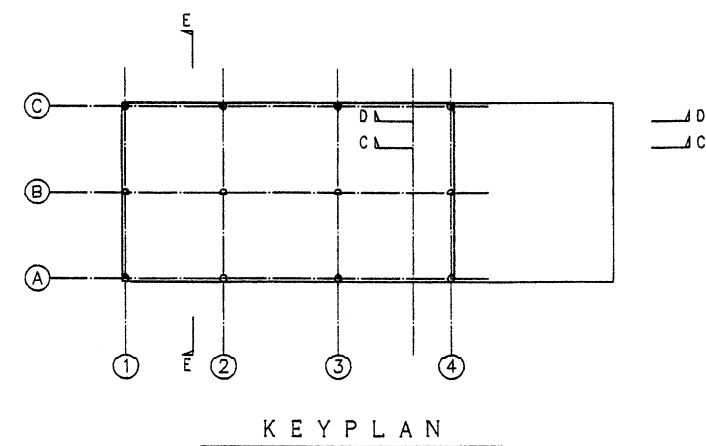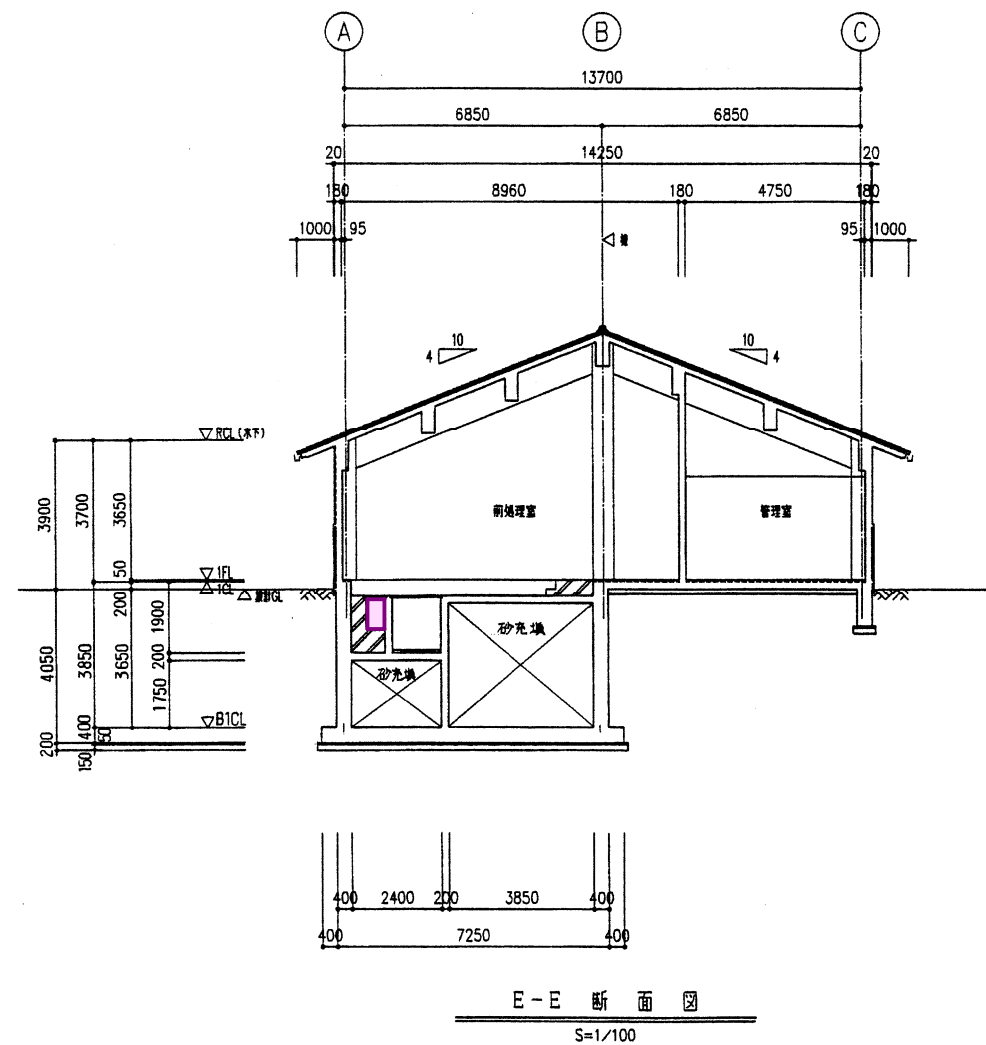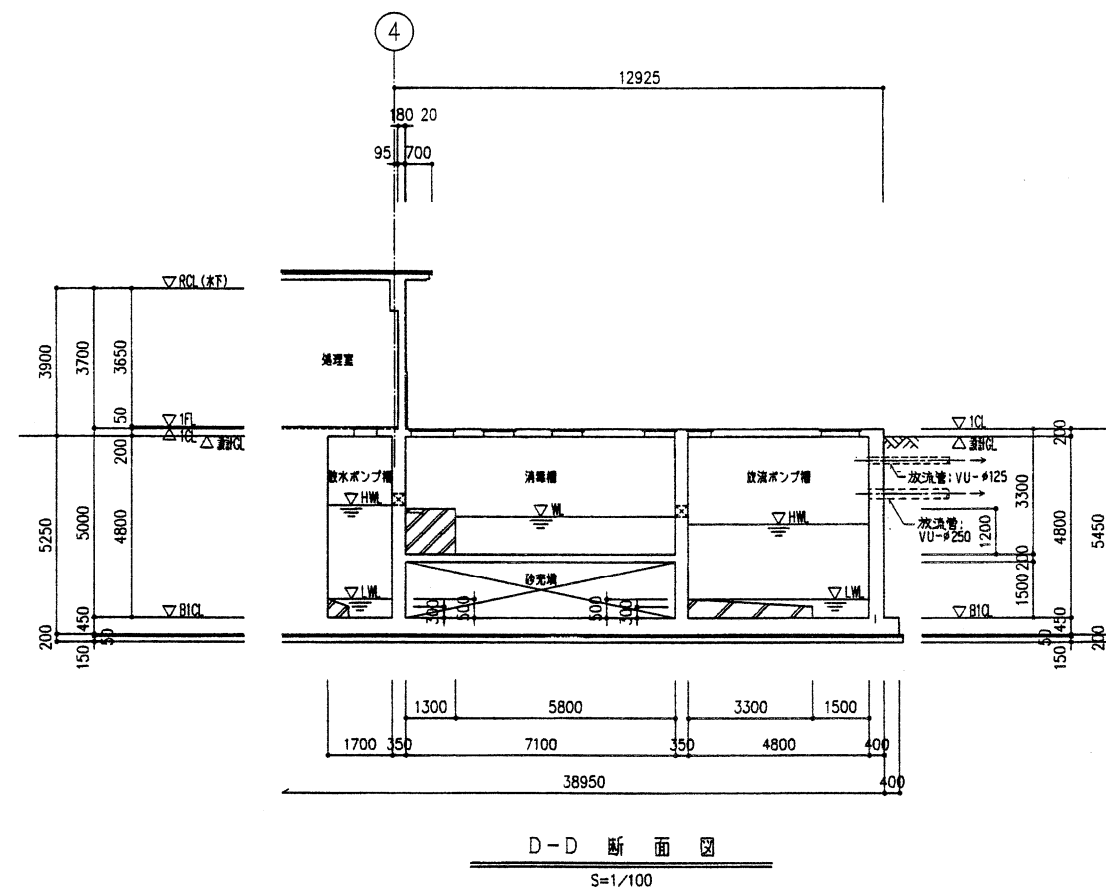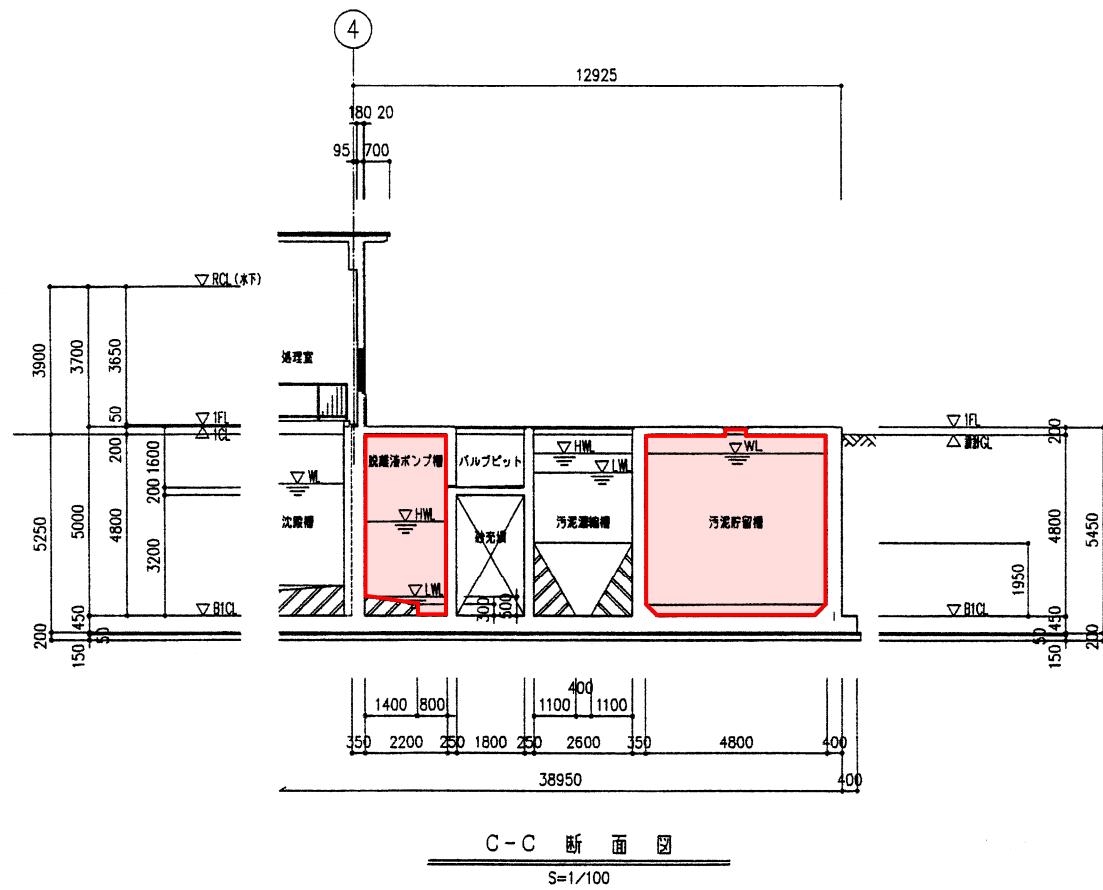


凡例
設置ポンプ室
設置ポンプ室
設置ポンプ室

農業集落排水事業(機能強化対策)
浦里地区 (図面 4 / 18)


事業名	農業集落排水事業(機能強化対策)
図面の名称	図面番号
浦里地区	CA-8
断面図(2)	
測量	平成 年 月 日 終了
設計	
製図	

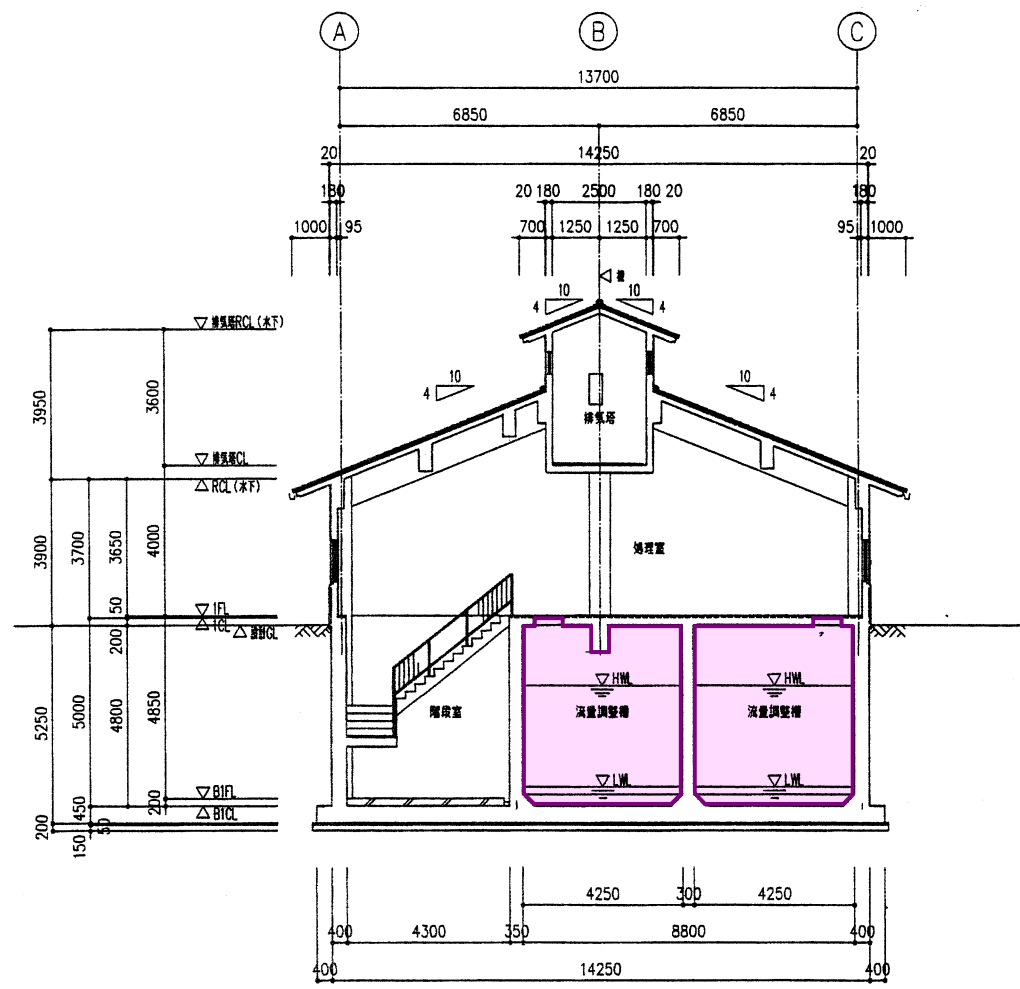


F-F 断面図
S=1/100

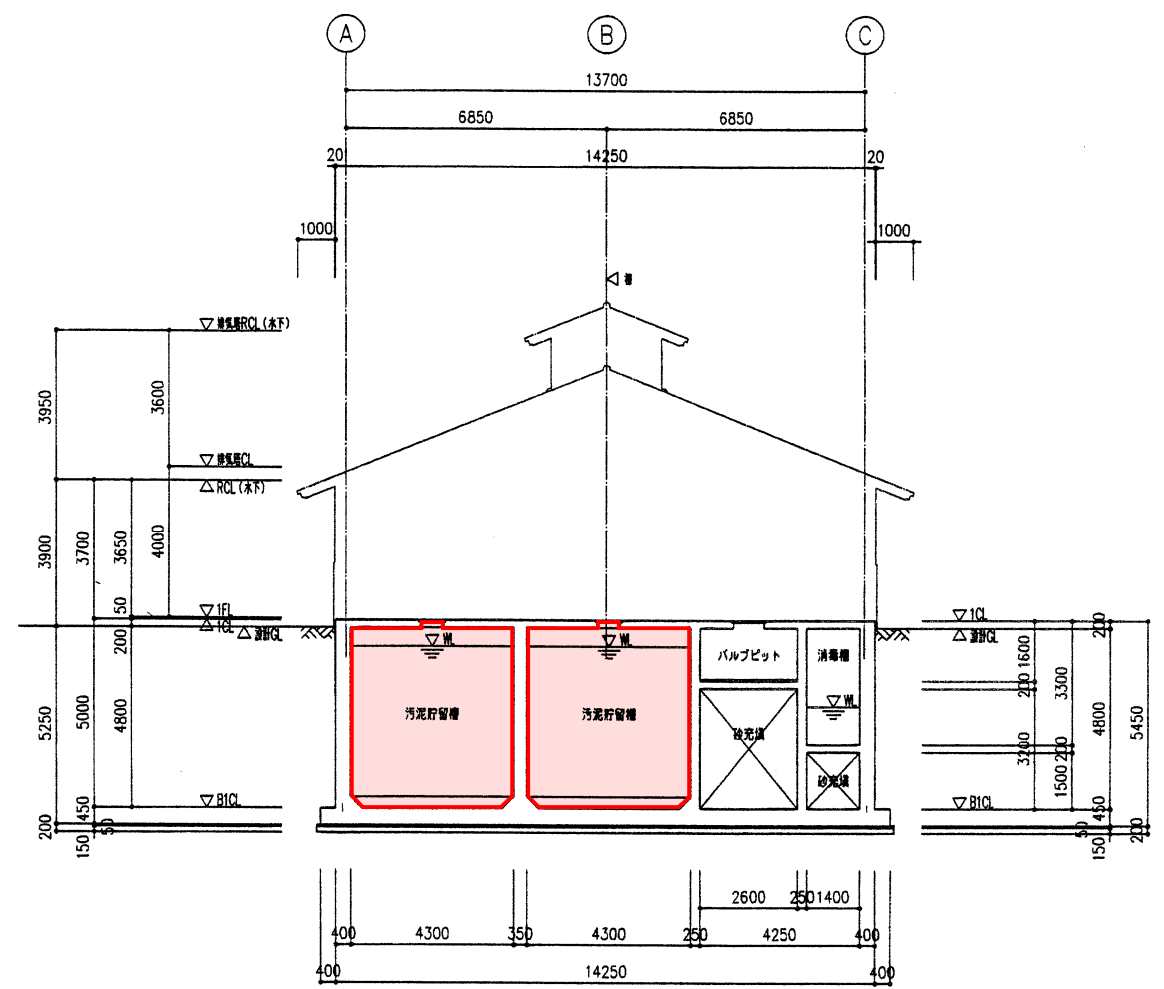

G-G 断面図
S=1/100

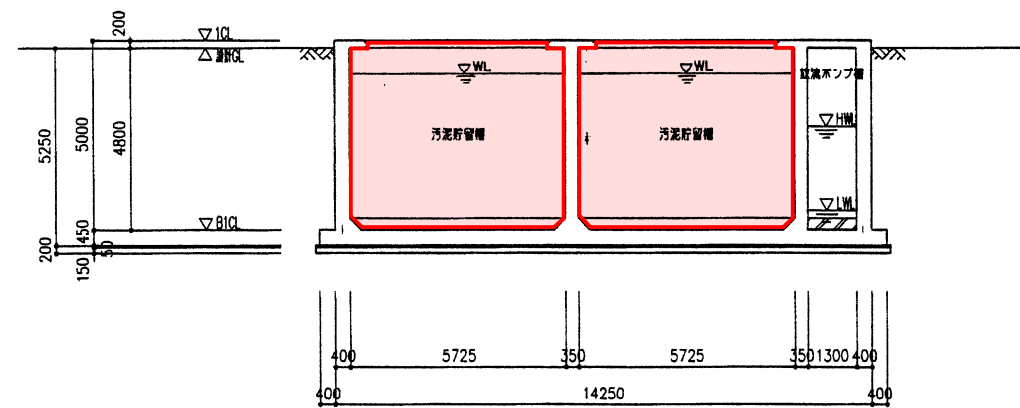

H-H 断面図
S=1/100

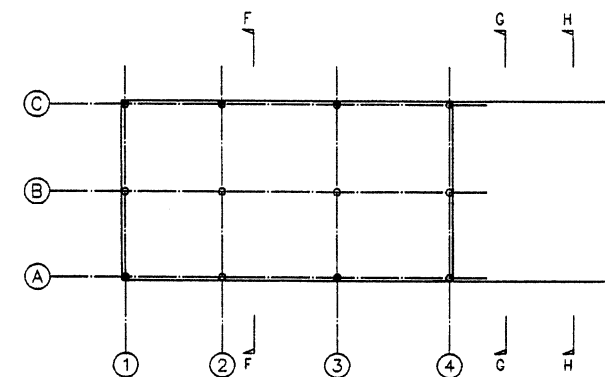


KEY PLAN

凡例
緑線 汚泥貯留槽
赤線 流量調整槽
青線 汚泥貯留槽

農業集落排水事業(機能強化対策)
浦里地区 (図面 5 / 18)

事業名	農業集落排水事業(機能強化対策)
図面の名称	地区断面図(3)
図面番号	CA-9
測量	平成 年 月 日 終了
設計	
監図	

空気管リスト		
番号	口径	名称
1	20 A	ばっ気沈砂槽 散気
2	20 A	沈砂排出ポンプ
3	25 A	濃縮汚泥引抜ポンプ
4	80 A	汚泥貯留槽 散気
5	20 A	空気逃し

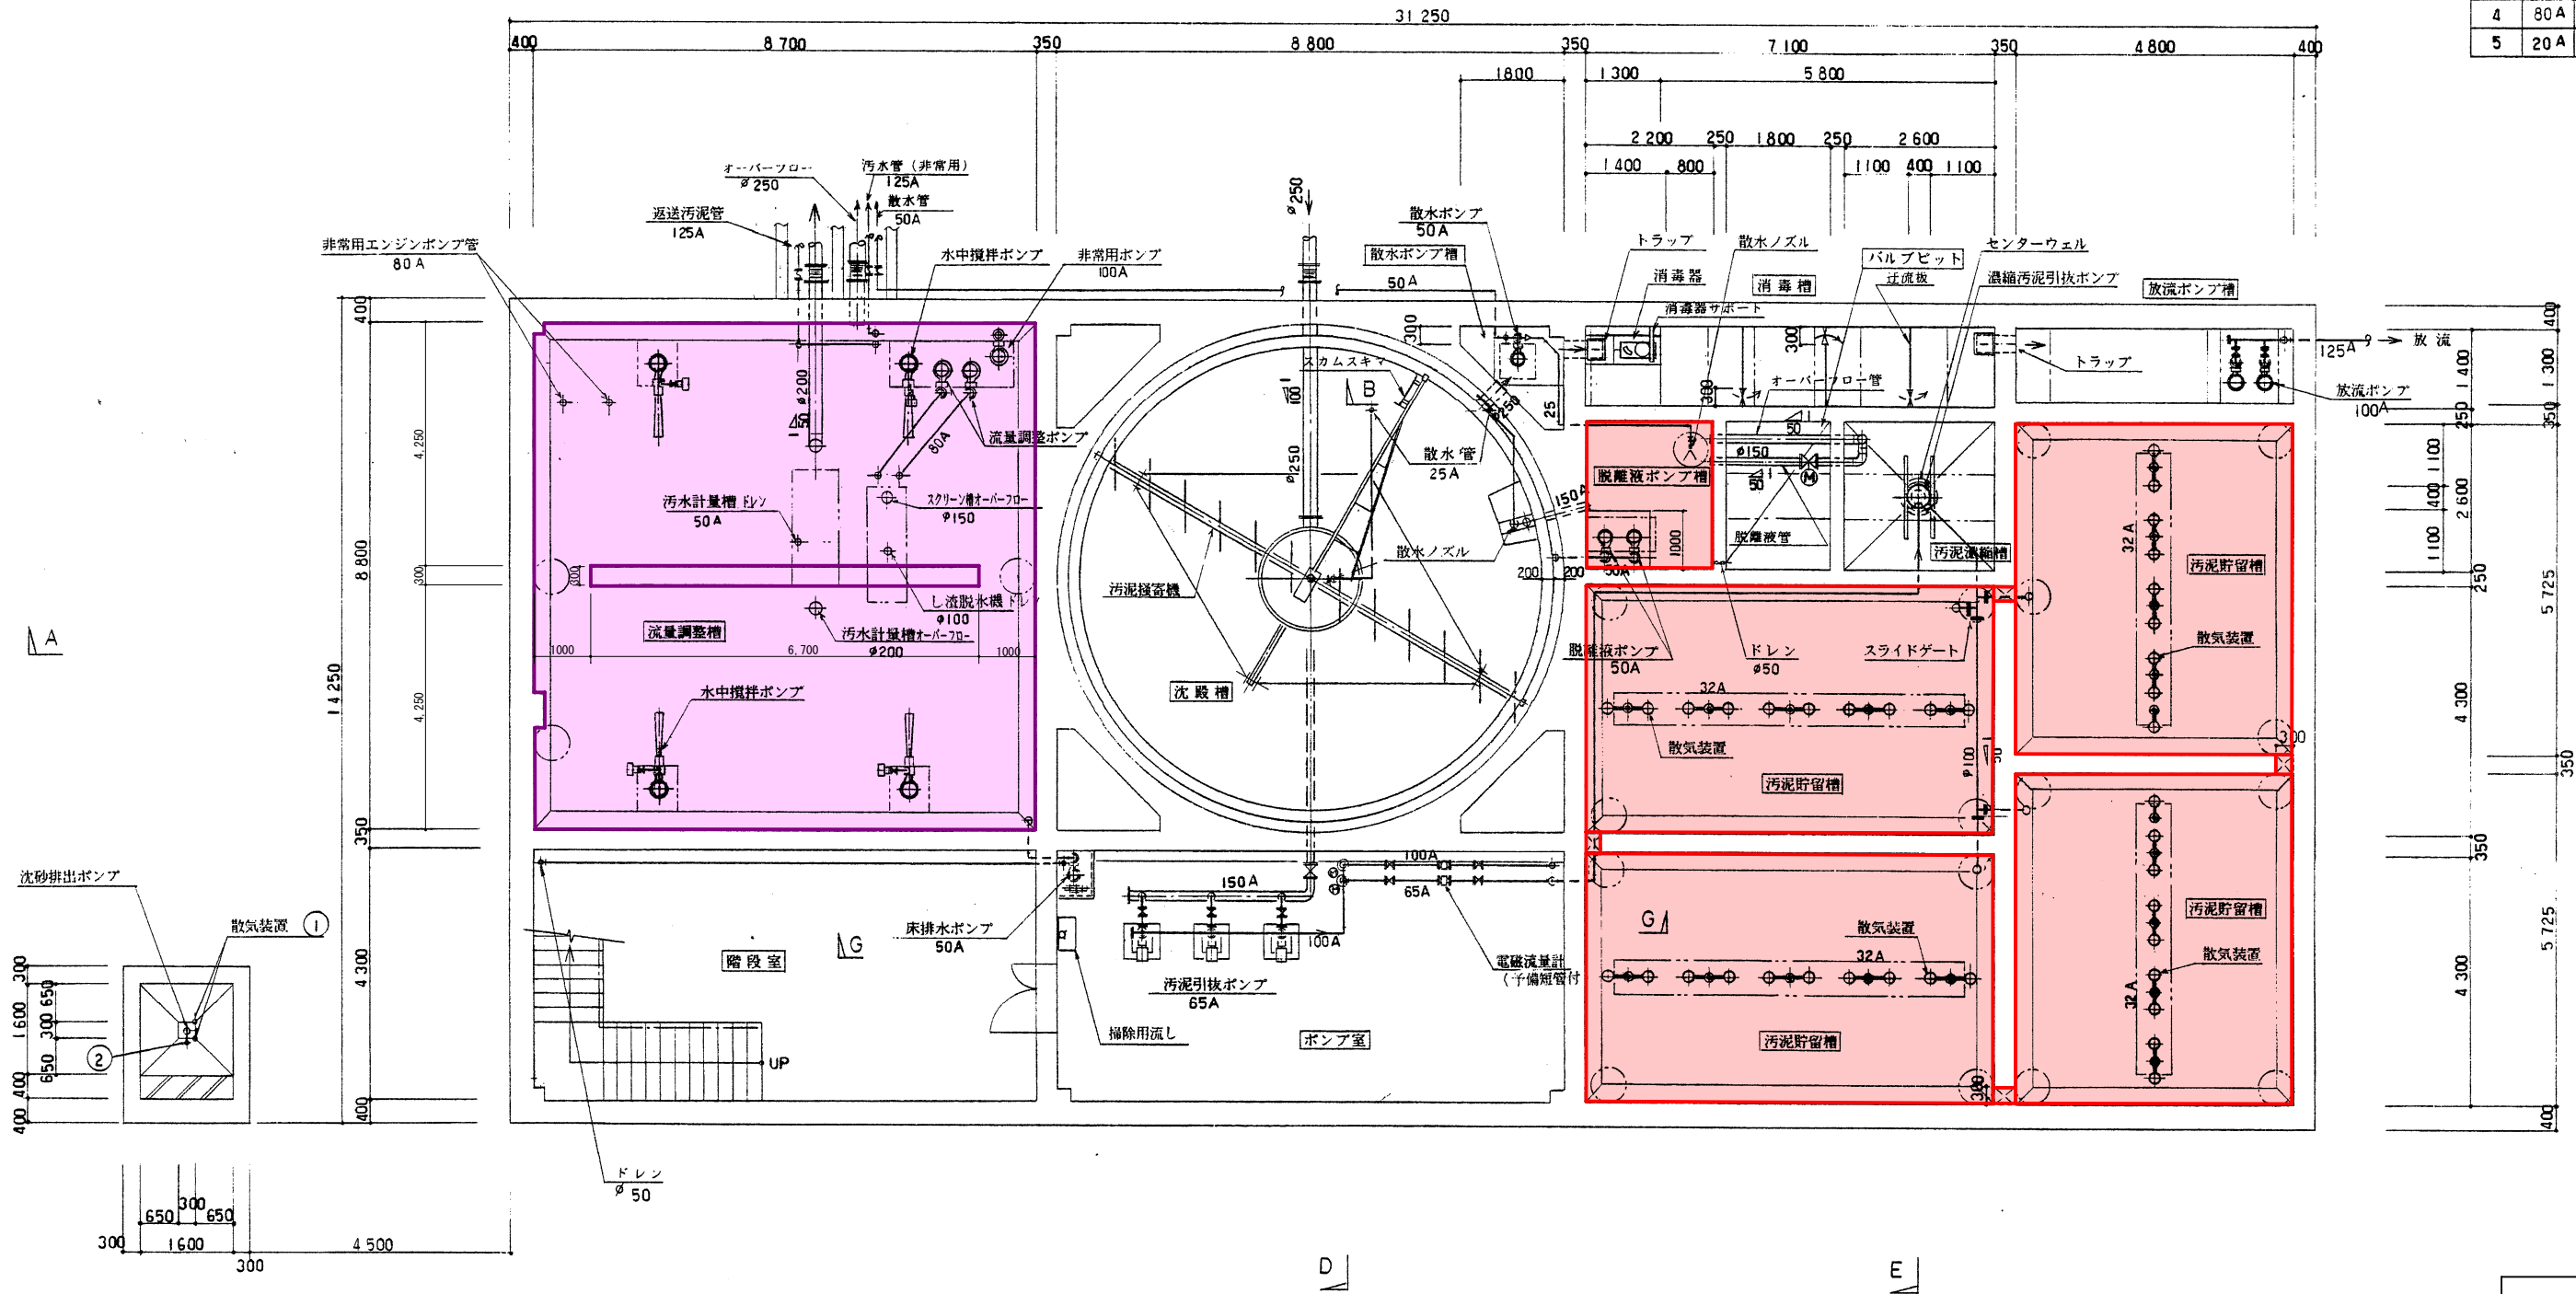


地階平面図
S=1/60

凡 例	
防食塗装 1 種	
防食塗装 2 種	
防食塗装 3 種	

- 記事
- φ 表示配管はVTRとする。
 - A 表示配管はSUS304とする。


農業集落排水事業(機能強化対策)		
浦里地区 (図面 6 / 18)		
事業名	農業集落排水緊急整備事業	図面番号
図面の名称	浦里地区	図面番号
装置図 (2 / 6)	M-4	
測量	平成 年 月 日 終了	
設計		
製図		

空気管リスト		
番号	口径	名称
1	20A	ばっ気沈砂槽 散気
2	20A	沈砂排出ポンプ
3	25A	濃縮汚泥引抜ポンプ
4	80A	汚泥貯留槽 散気
5	20A	空気通し

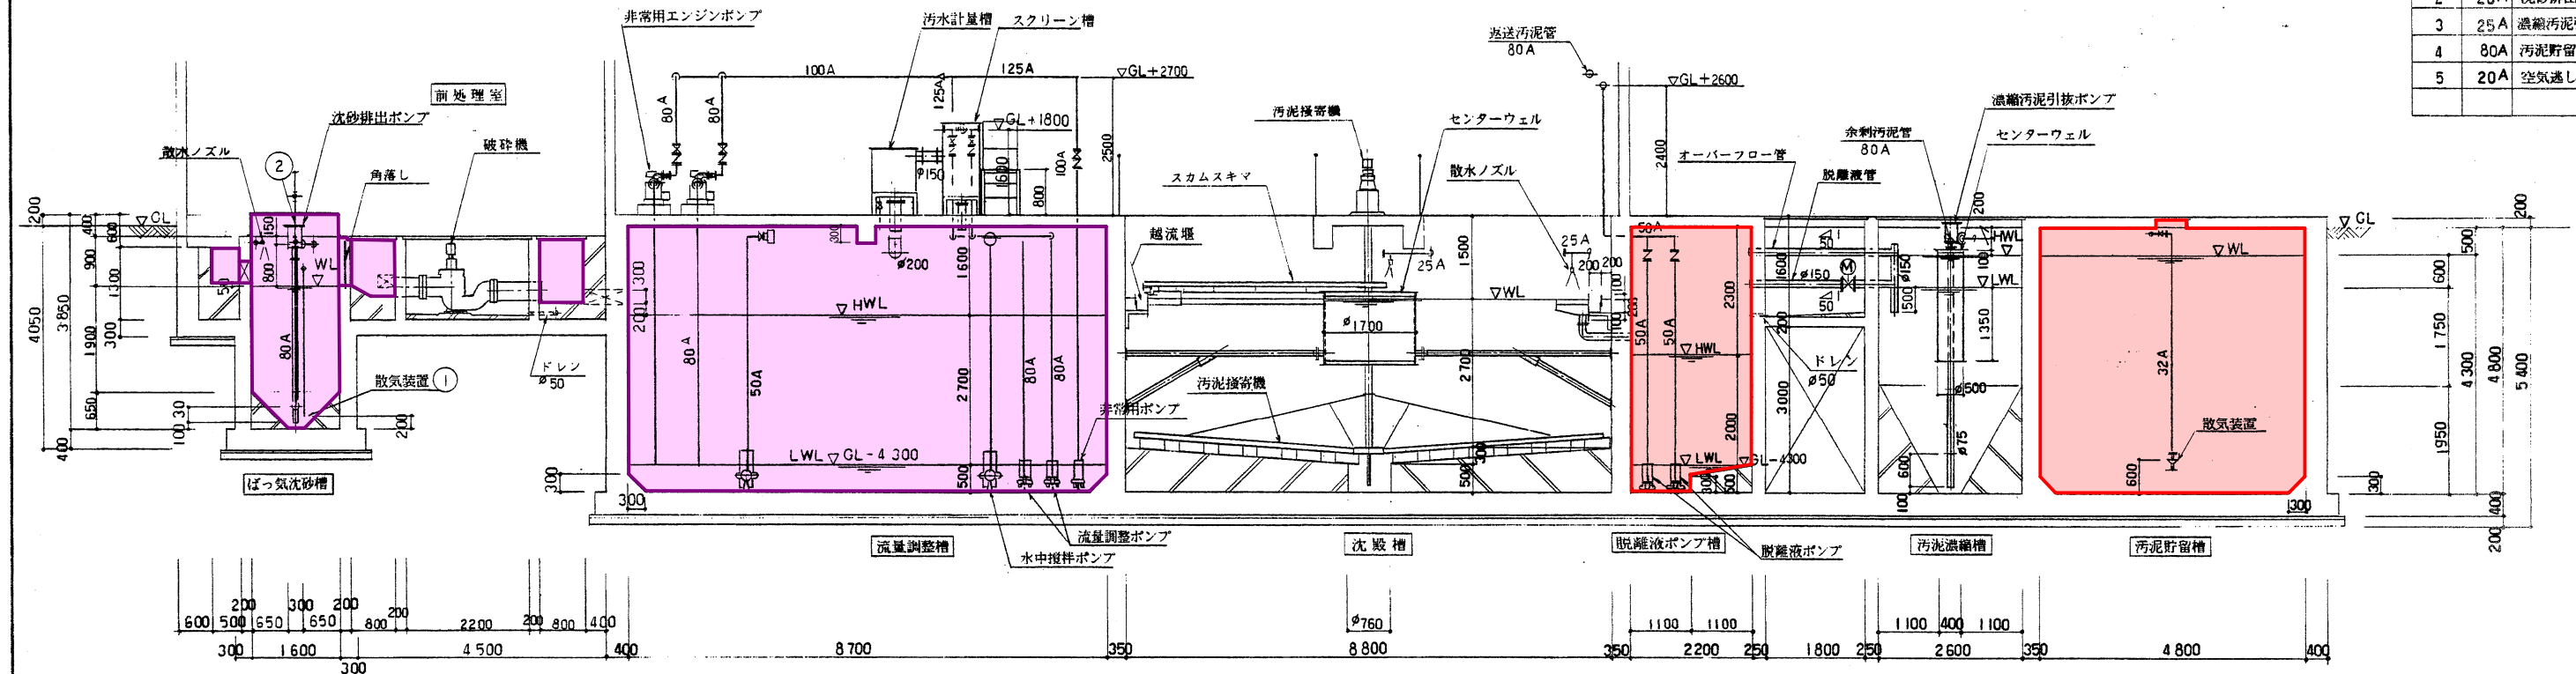


A-A 断面図
S=1/60

- 記事
1. ϕ 表示配管はVPとする。
 2. A 表示配管はSUS304とする。

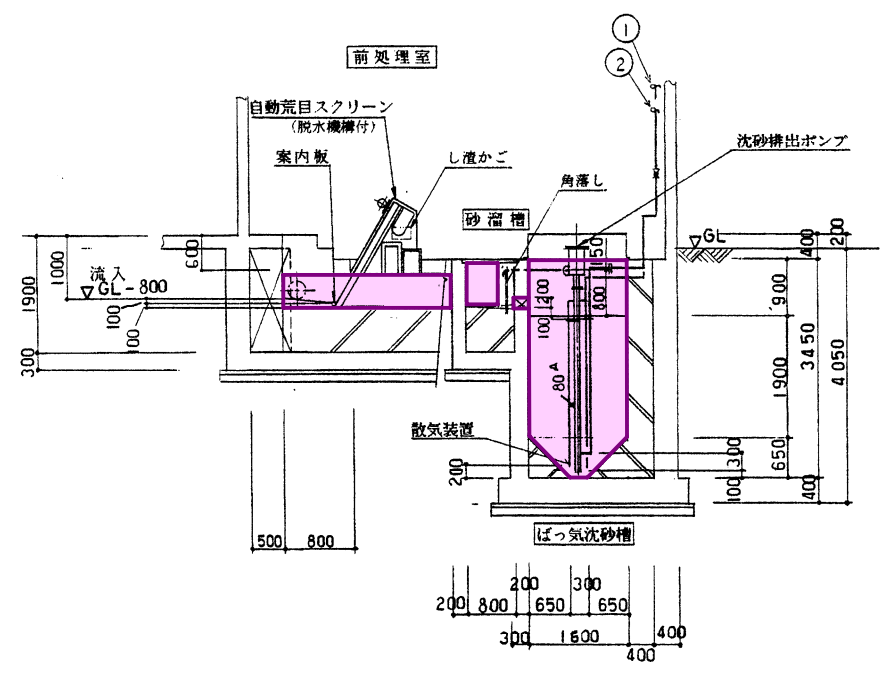

C-C 断面図
S=1/60

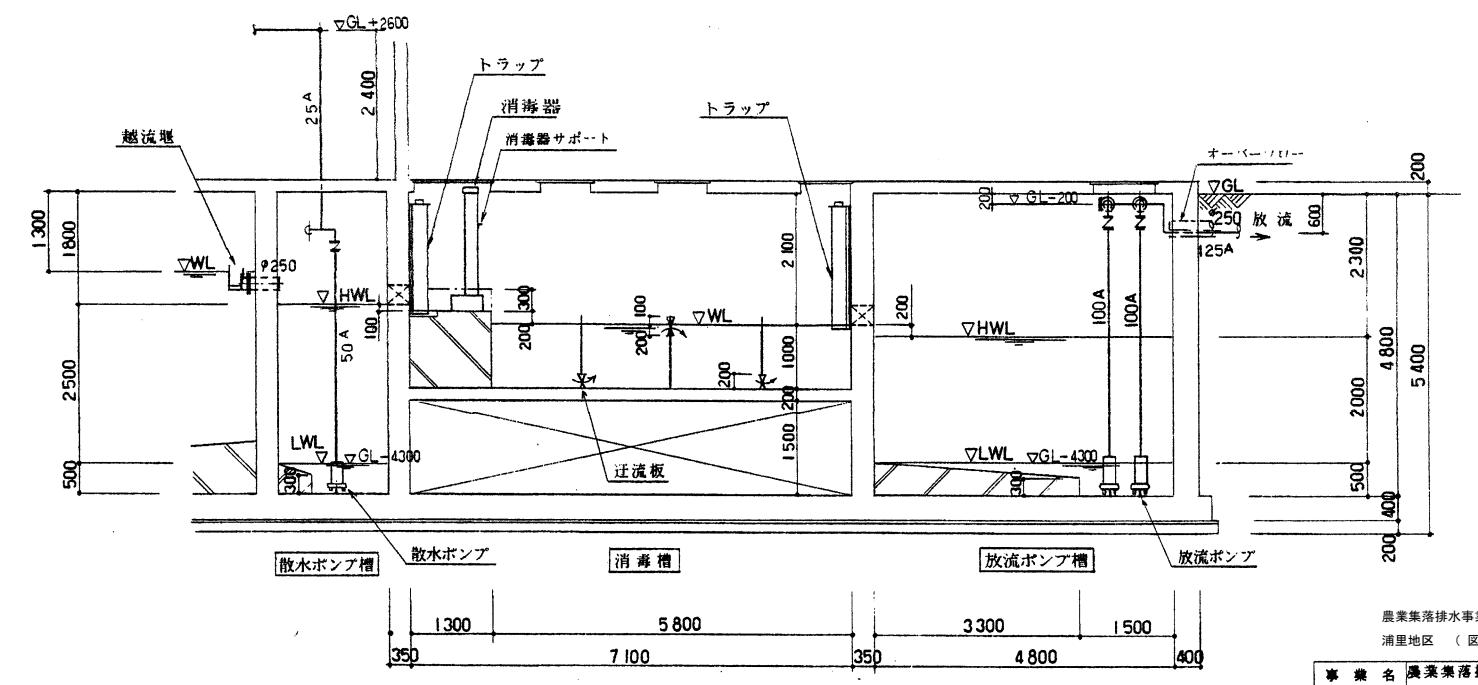


B-B 断面図
S=1/60


凡 例	
—	防食塗装1種
—	防食塗装2種
—	防食塗装3種
—	管理蓋交換

農業集落排水事業(機能強化対策)		
浦里地区 (図面 7 / 18)		
事業名	農業集落排水事業(機能強化対策)	図面番号
図面の名称	浦里地区	M-6
装置図 (4 / 6)		
測 量	平成 年 月 日 終了	
設 計		
製 図		


空気管リスト		
番号	口径	名称
1	20A	ばっ気沈砂槽 散気
2	20A	沈砂排出ポンプ
3	25A	濃縮汚泥引抜ポンプ
4	80A	汚泥貯留槽 散気
5	20A	空気通し

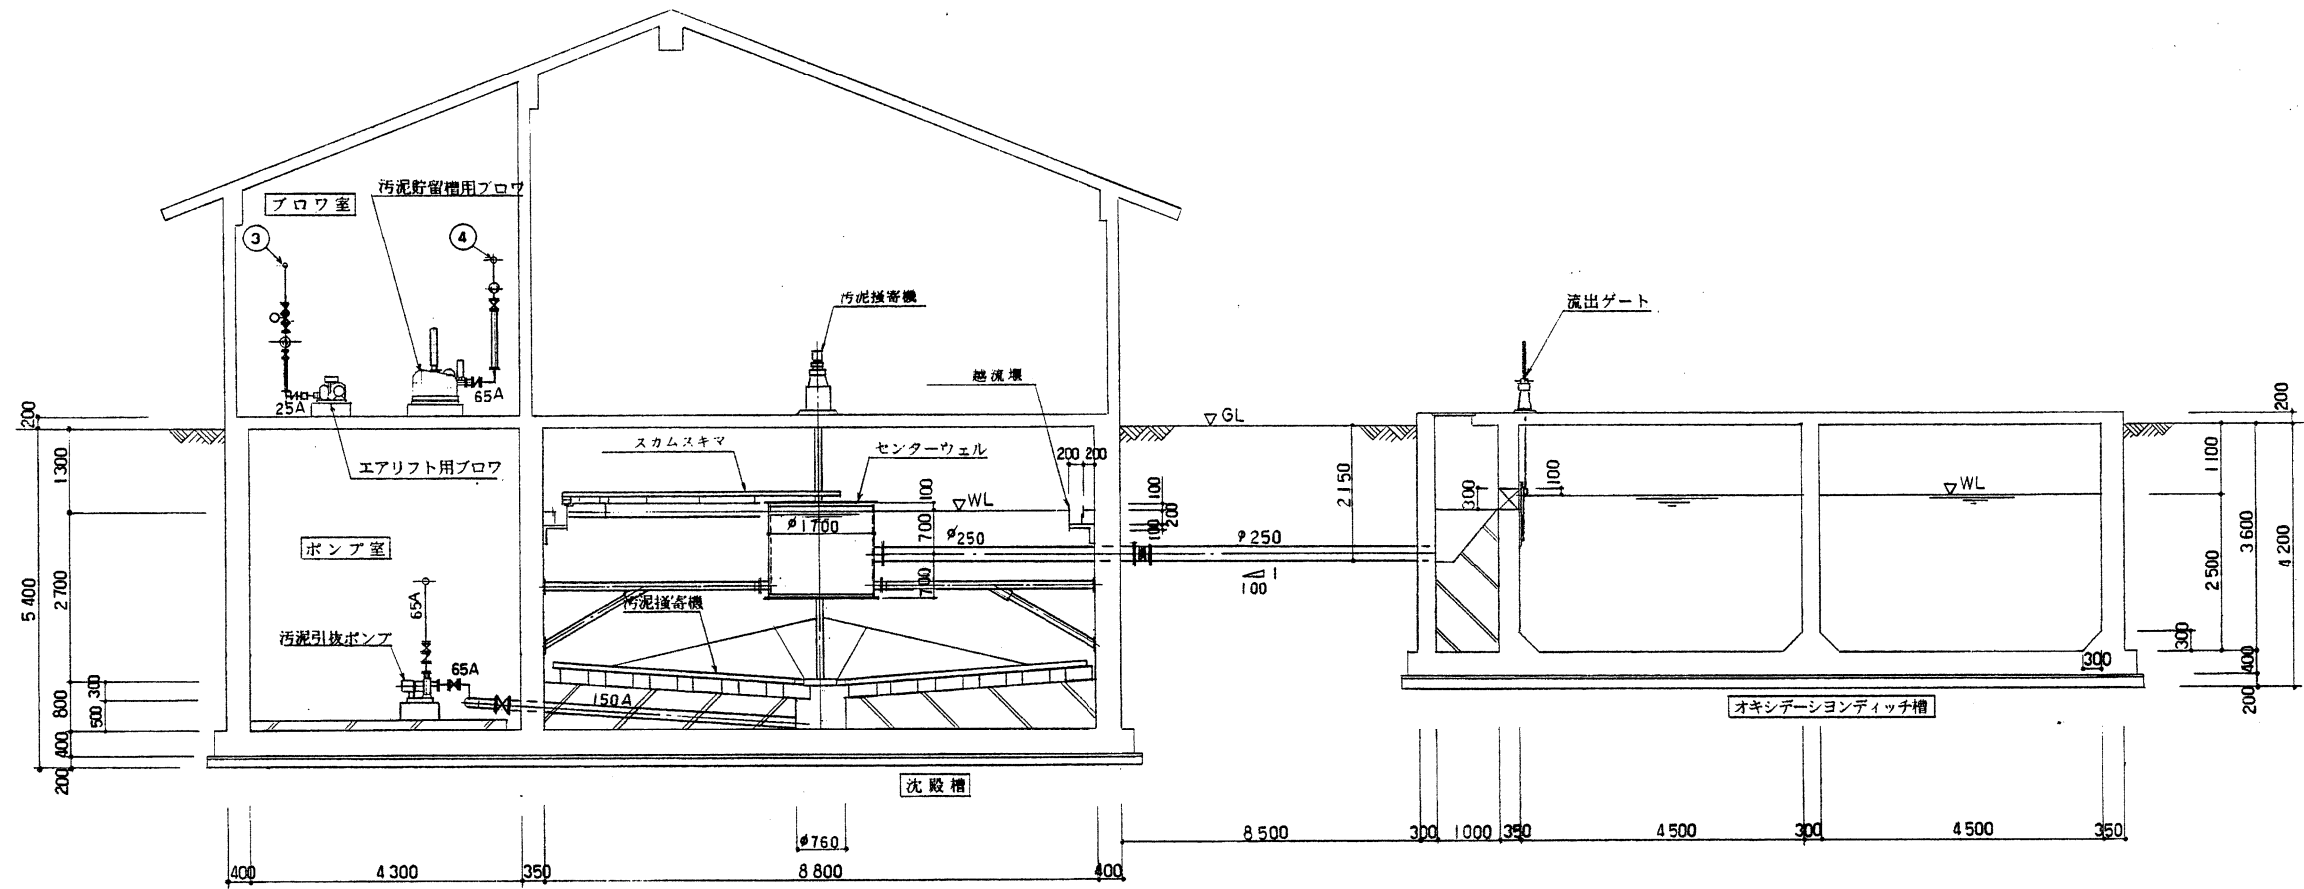

D-D 断面図
S=1/60

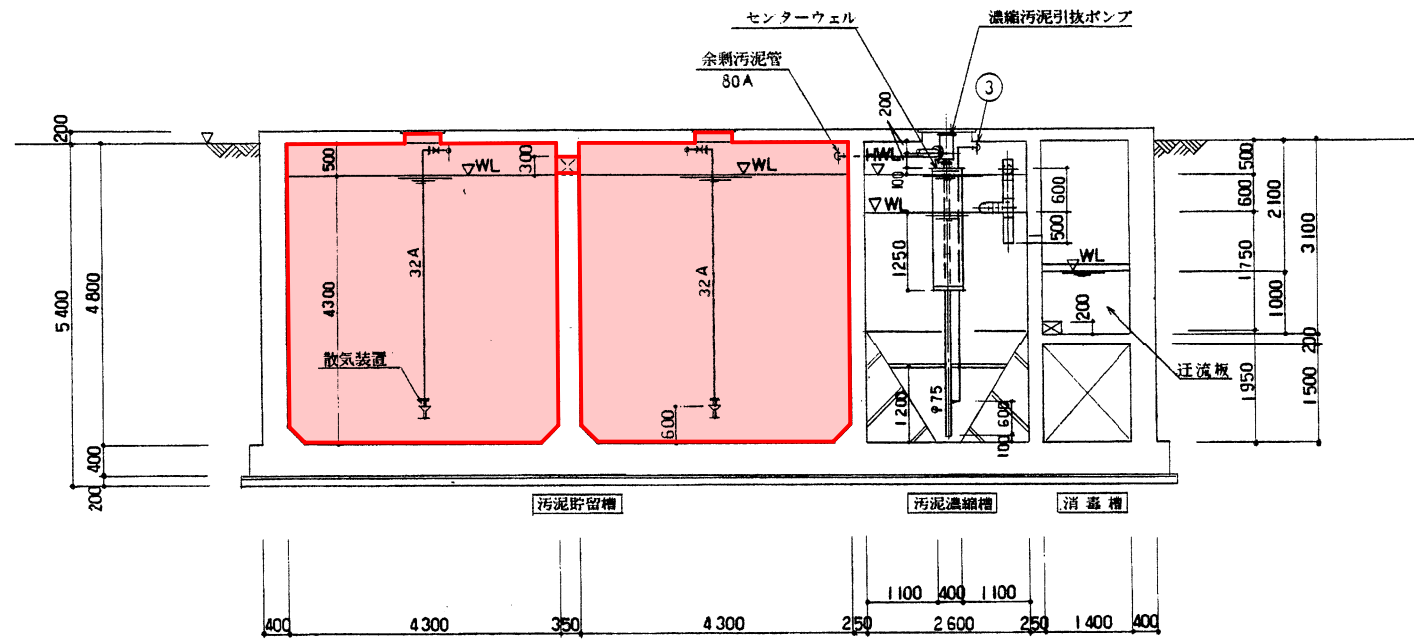

E-E 断面図
S=1/60

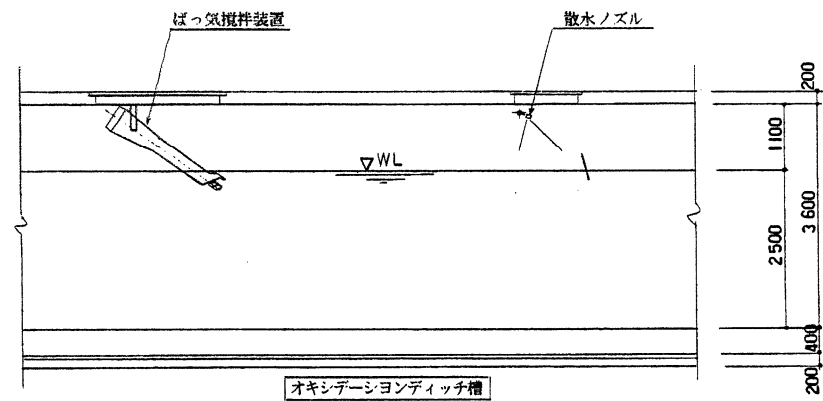


F-F 断面図
S=1/60

凡 例	
—	防食塗装1種
—	防食塗装2種
—	防食塗装3種


- 記事
1. ϕ 表示配管はVPとする。
 2. A 表示配管はSUS304とする。

農業集落排水事業(機能強化対策)		
浦里地区 (図面 8 / 18)		
事業名	図面の名称	図面番号
農業集落排水事業(機能強化対策)	浦里地区 装置図(5/6)	M-7
測 量	平成 年 月 日 終了	
設 計		
製 図		


空気管リスト		
番号	口径	名称
1	20A	ばっ気沈砂槽 散気
2	20A	沈砂排出ポンプ
3	25A	濃縮汚泥引抜ポンプ
4	80A	汚泥貯留槽 散気
5	20A	空気逃し

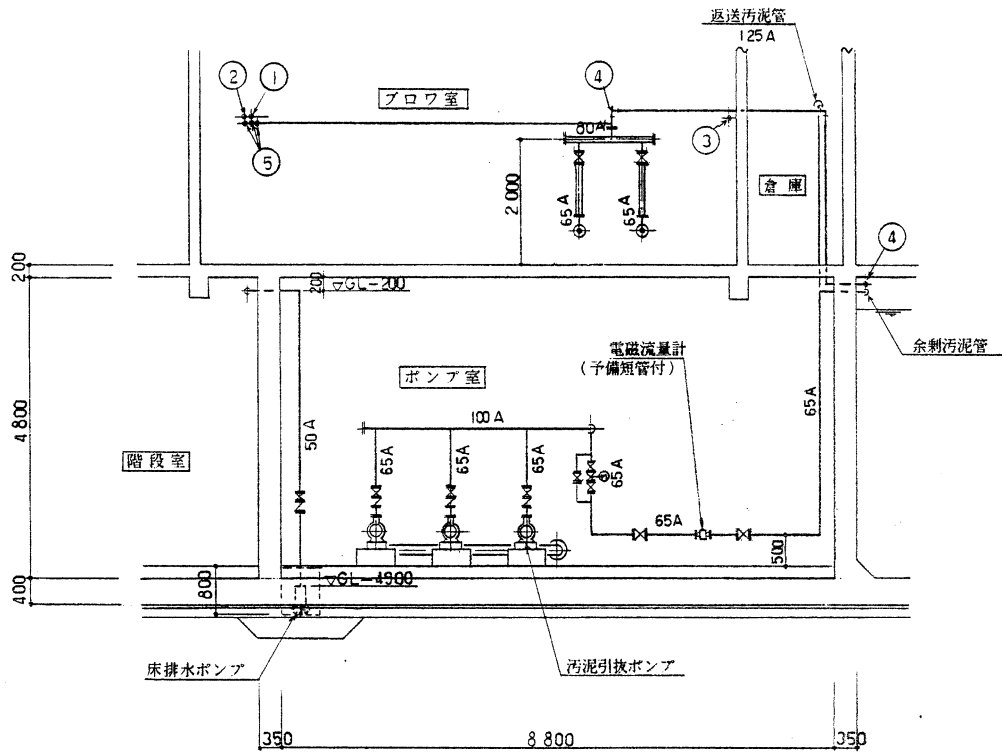


G-G 断面図
S=1/60

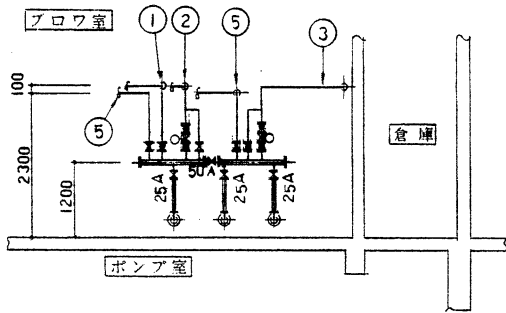

H-H 断面図
S=1/60

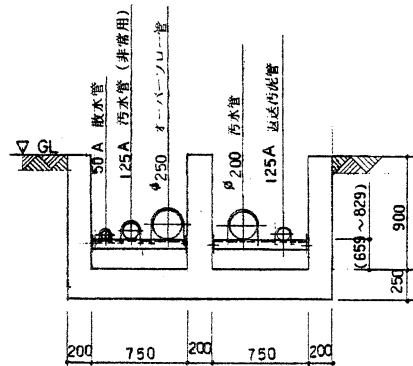

J-J 断面図
S=1/30




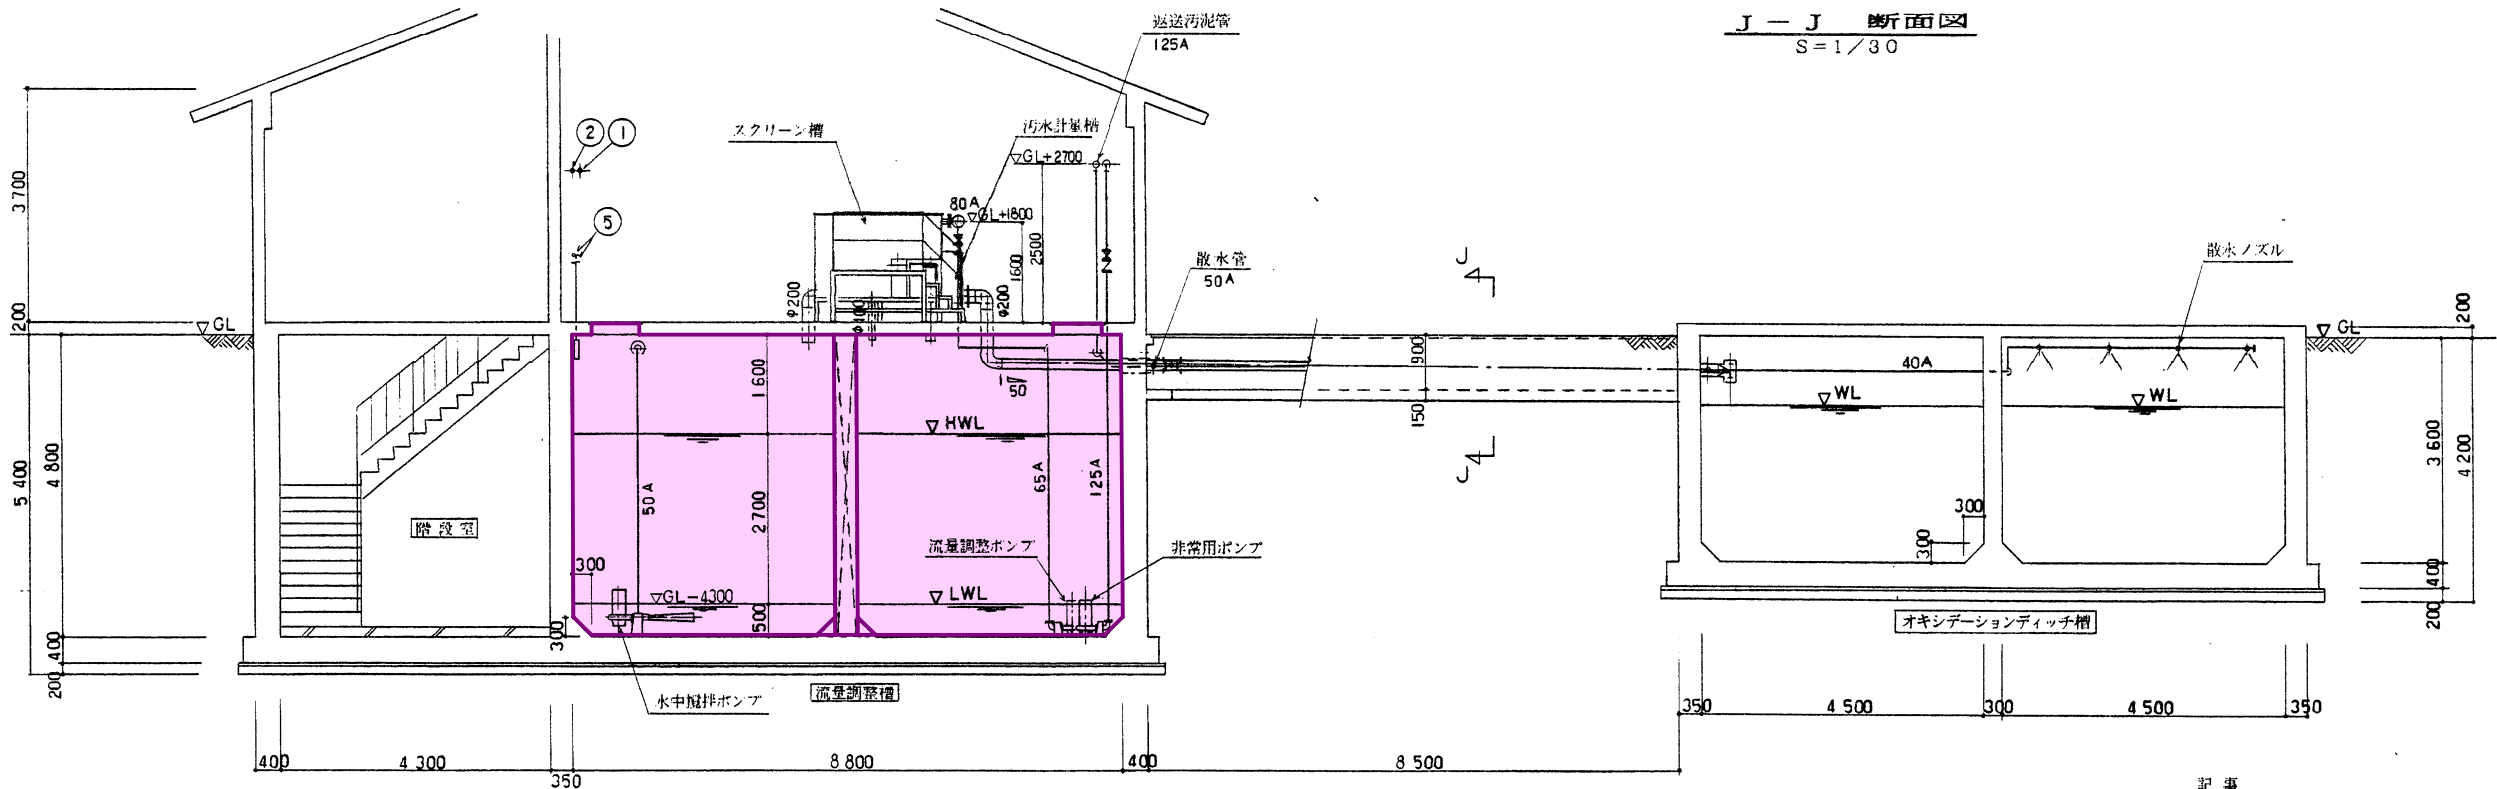


I-I 断面図
S=1/60

凡 例	
—	防食塗装 1 種
—	防食塗装 2 種
—	防食塗装 3 種

事業名 農業集落排水事業(機能強化対策)	
浦里地区 (図面 9 / 18)	
図面の名称	図面番号
浦里地区	M-8
装置図 (6 / 6)	
測 量	平成 年 月 日 終了
設 計	
製 図	

- 記事
1. φ 表示配管はVPとする。
 2. A 表示配管はSUS304とする。

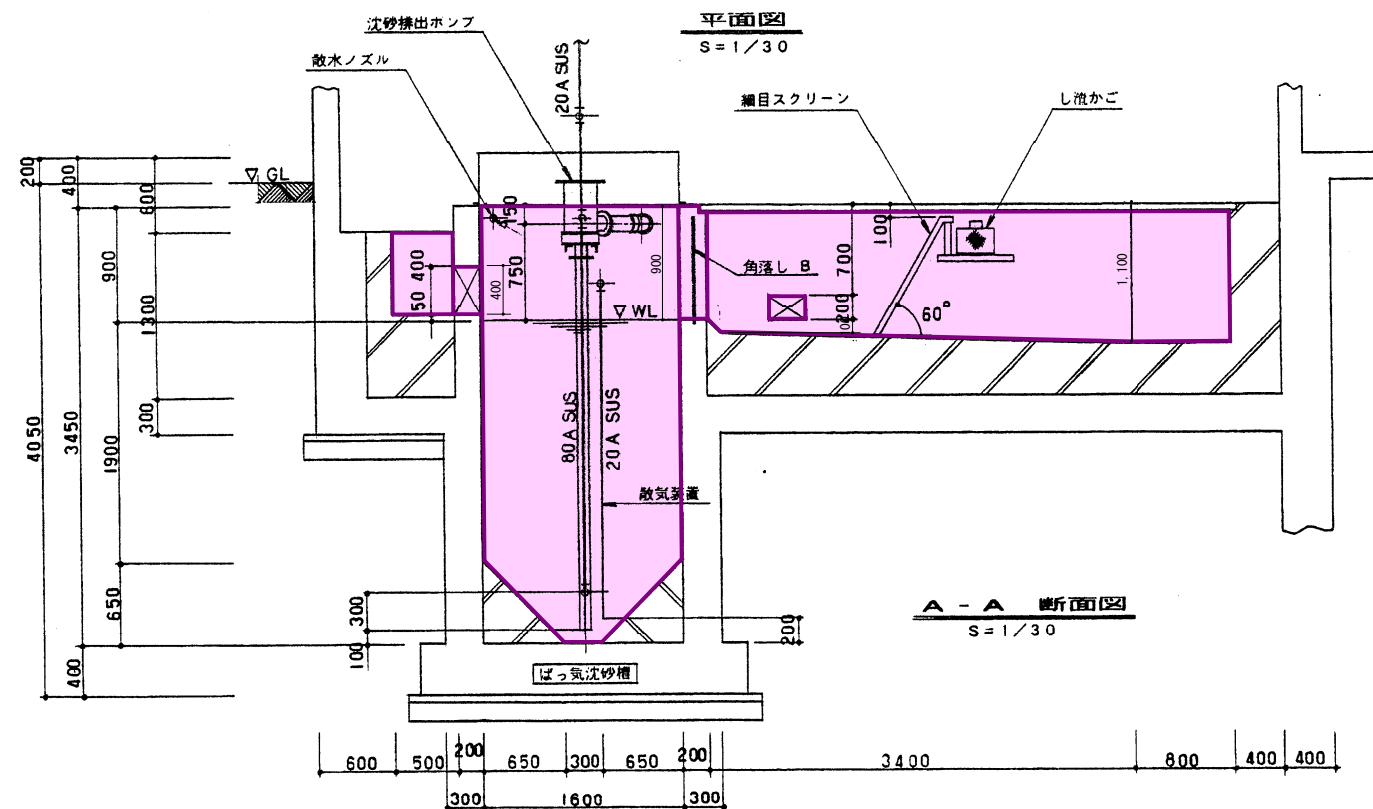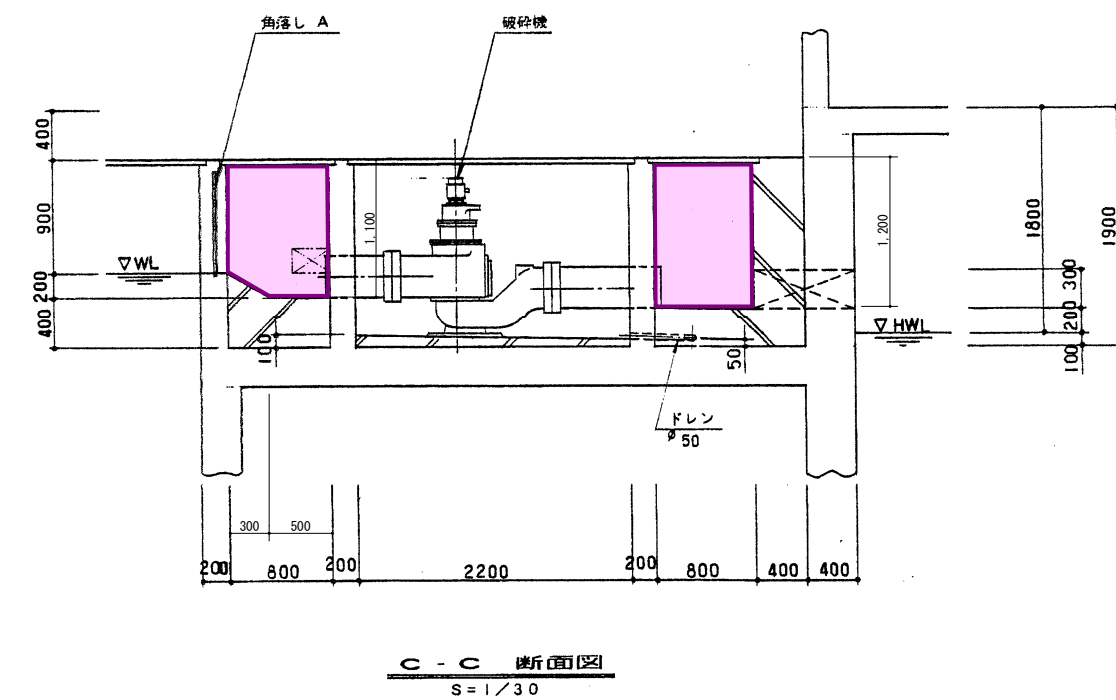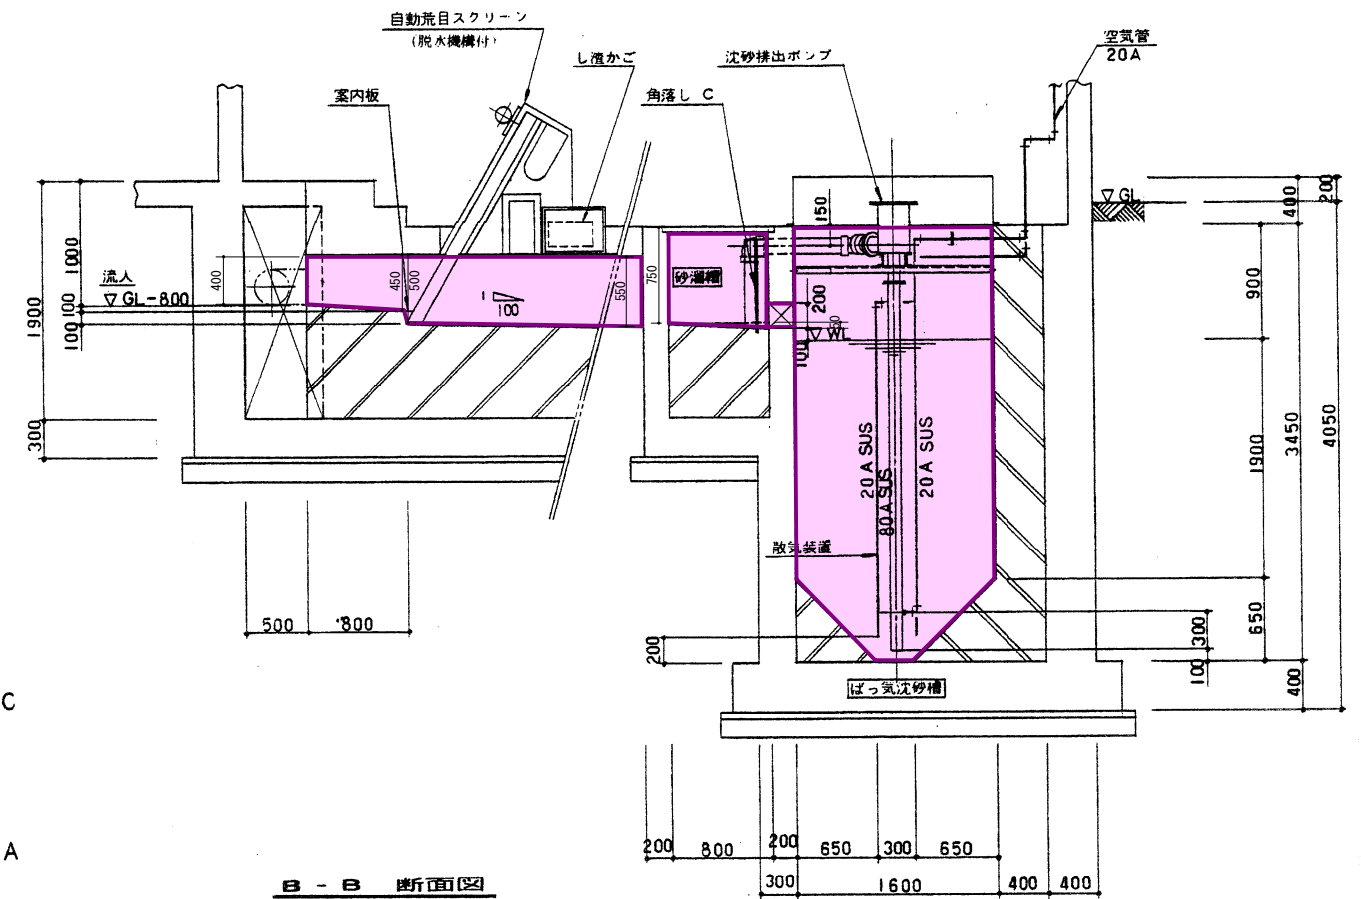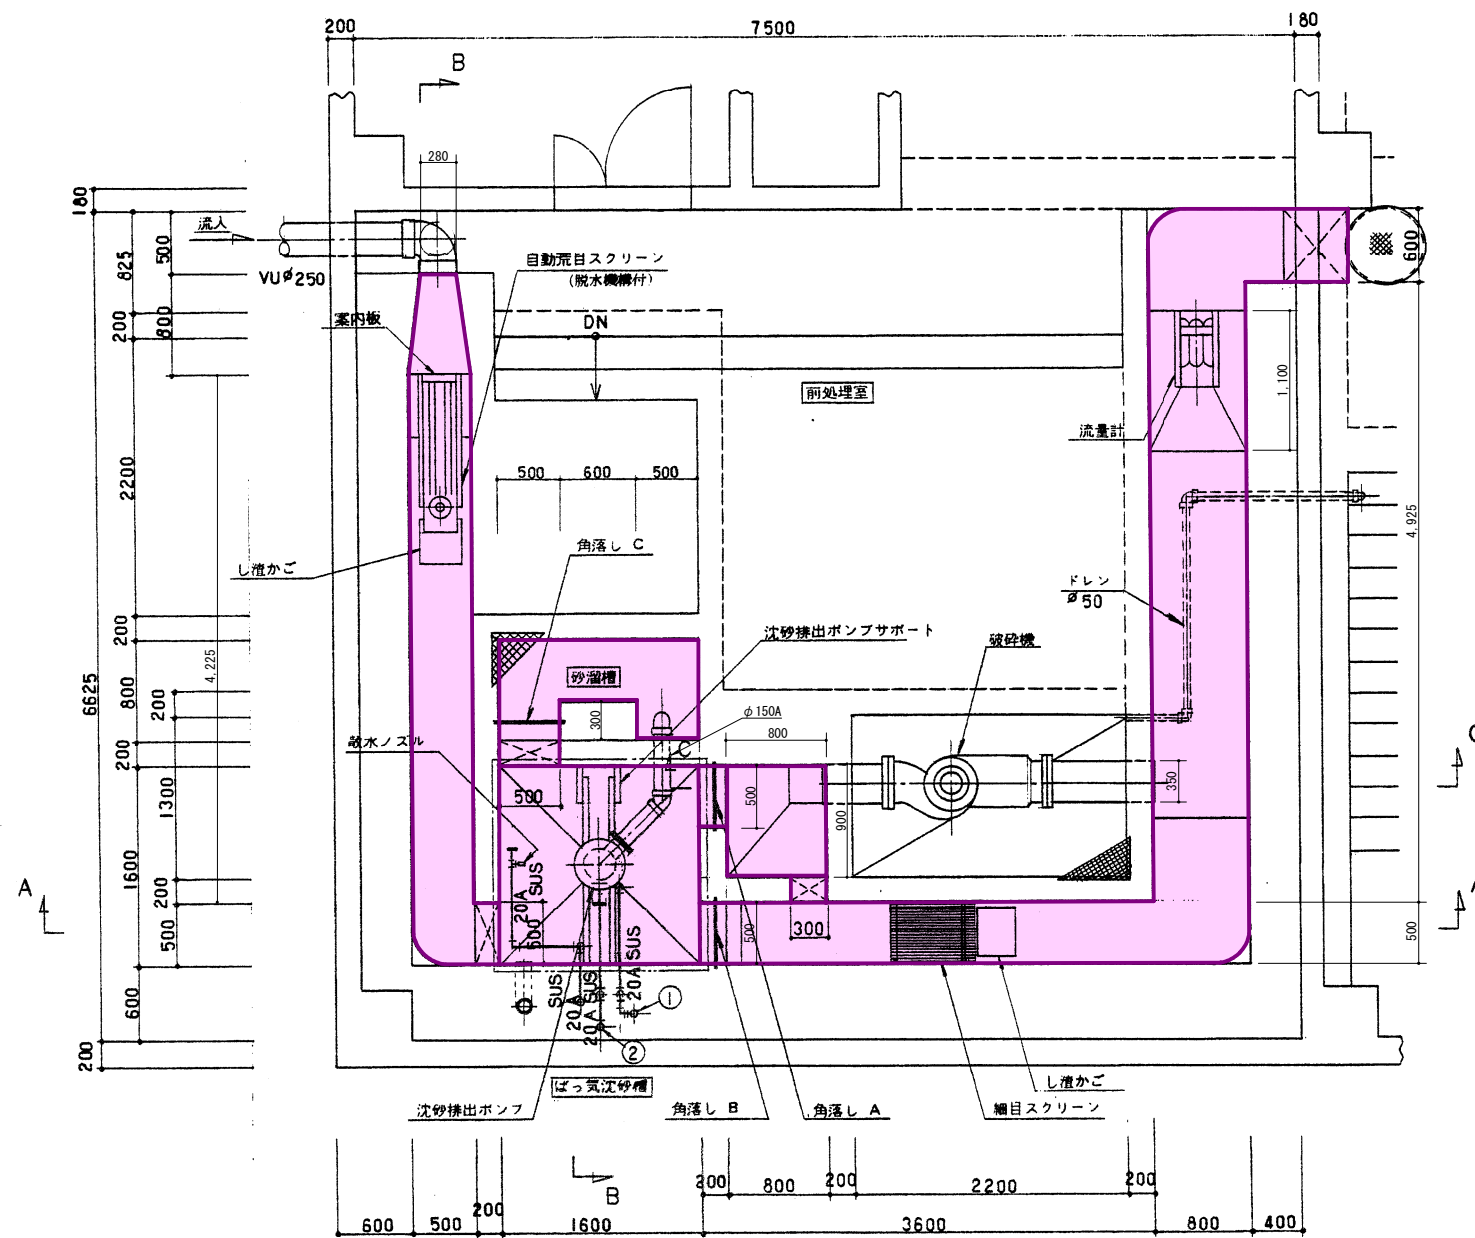

凡 例	
	防食塗裝 1 種
	防食塗裝 2 種
	防食塗裝 3 種

農業集落排水事業（機能強化対策）	
浦里地区（図面 10 / 18）	
事業名 農業集落排水事業（機能強化対策）	
図面の名称	図面番号
浦里地区	M-11
流入部詳細図（1/3）	
測量	平成 年 月 日終了
設計	
製図	
長野県土地改良事業団体連合会	

平面图
S=1/30

A—A 断面图
 $S=1/30$

センターウェルサポート
S=1/10
材質 SUS 304
数量 1


B—B 断面图
S=1/30

汚泥引抜ポンプ
S=1/10
材質 PVC
数量 1


センターウェル
S=1/10
材質 SUS 304
数量 1

凡 例	
	防食塗裝 1 種
	防食塗裝 2 種
	防食塗裝 3 種


農業集落排水事業（機能強化対策） 浦里地区（図面 11 / 18）		
事業名	農業集落排水緊急整備事業	
図面の名称	浦里地区	図面番号
汚泥濃縮槽詳細図		M-19
測 量	平成 年 月 日 終了	
設 計		
製 図		

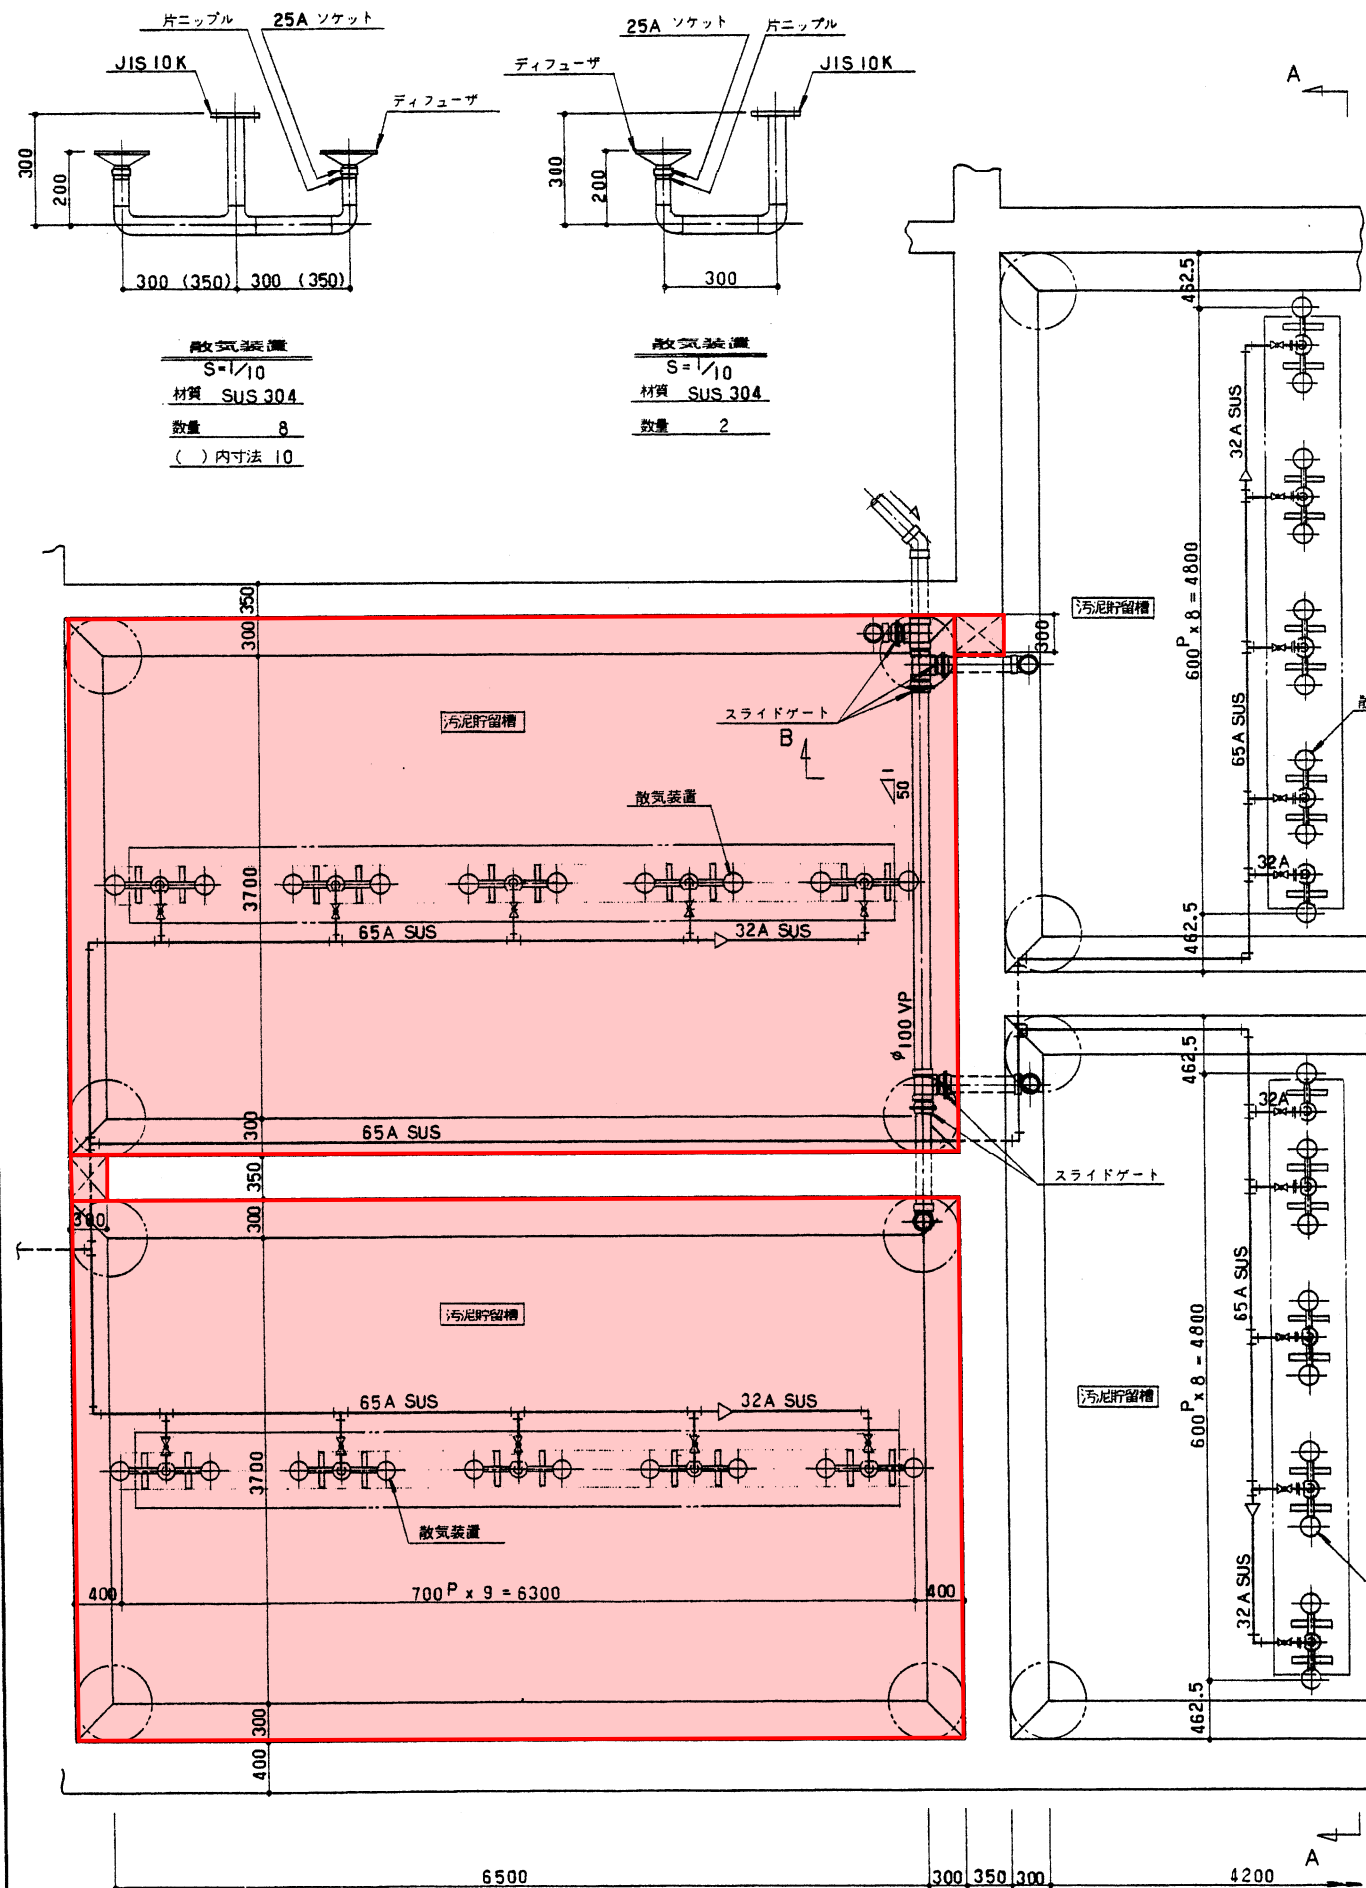


平面図
S=1/30

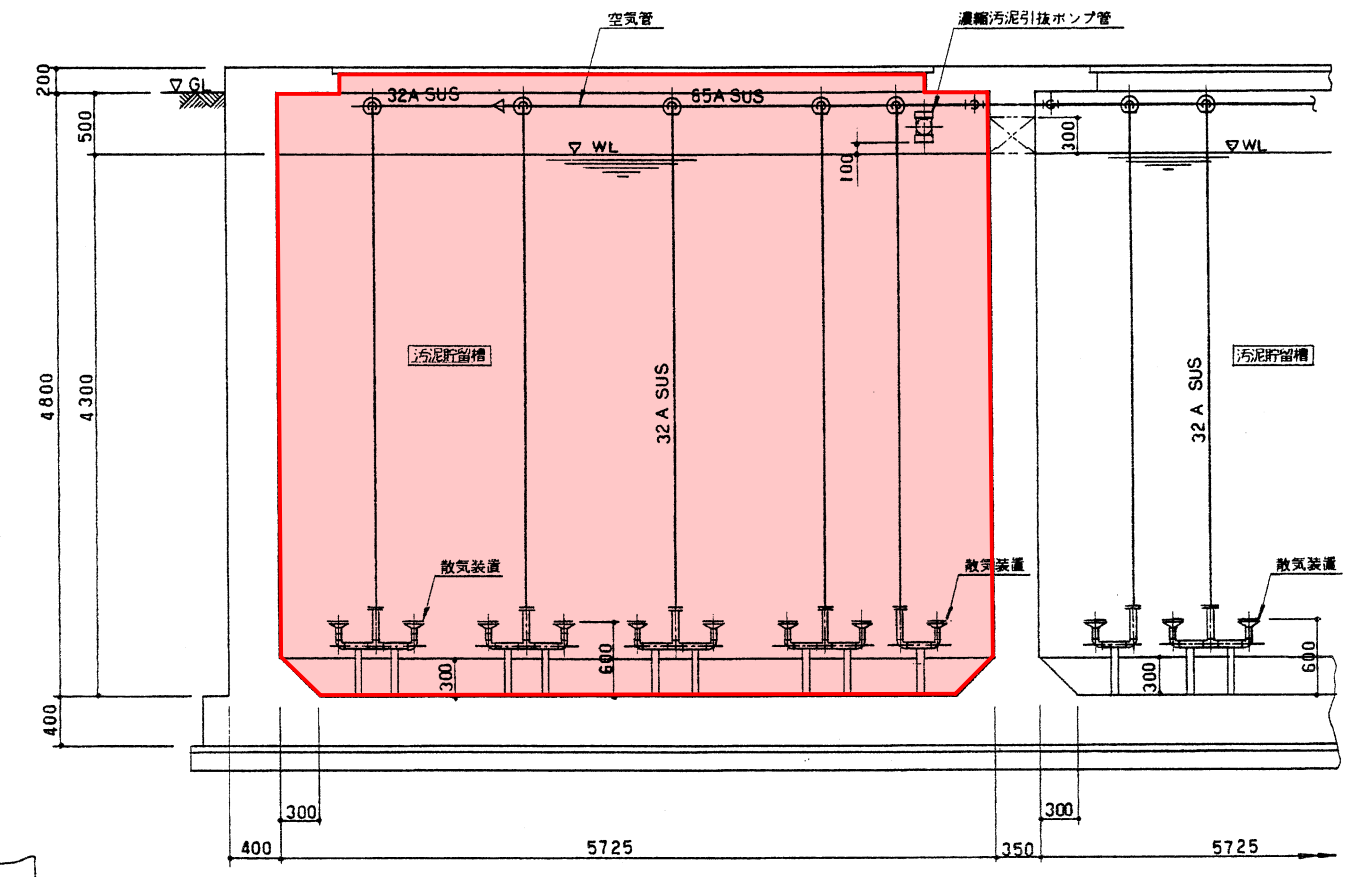

A-A 断面図
S=1/30

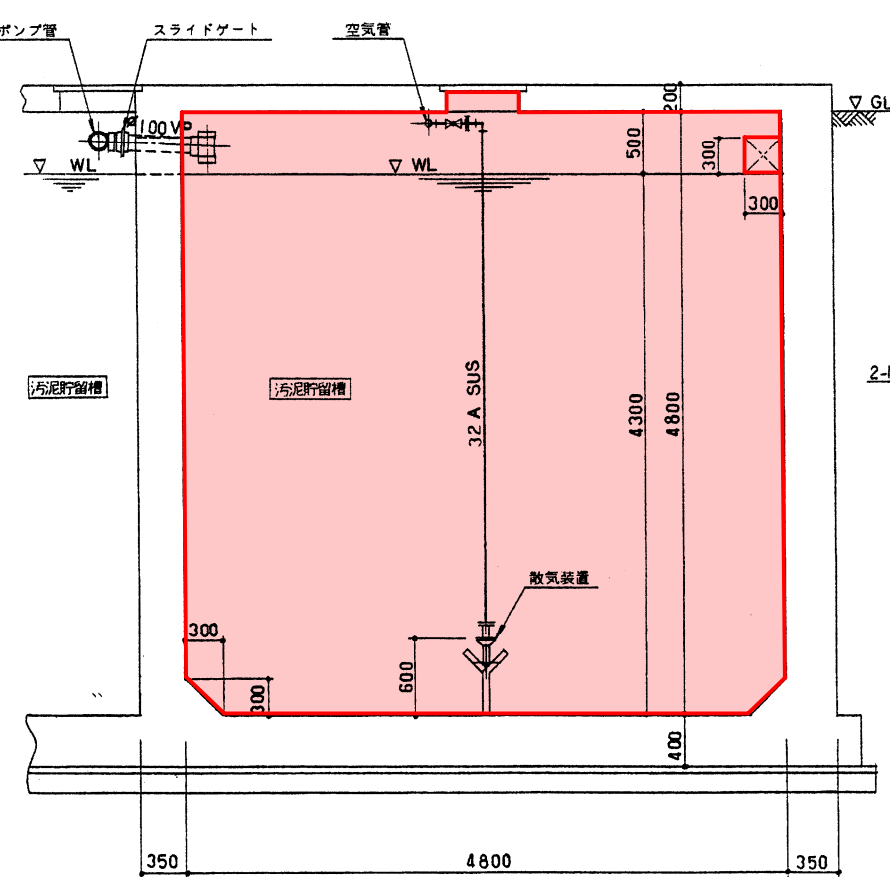


B-B 断面図
S=1/30

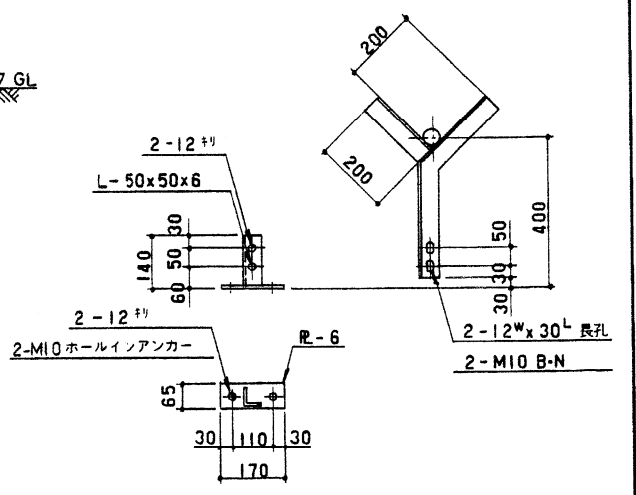


散気装置サポート
S=1/10
材質 SUS 304
数量 38

凡 例	
—	防食塗装 1 種
—	防食塗装 2 種
—	防食塗装 3 種
—	管理蓋交換

事業名 農業集落排水事業 (機能強化対策)	
浦里地区 (図面 12 / 18)	
図面の名称	汚泥貯留槽詳細図
図面番号	M-20
測 量	平成 年 月 日 終了
設 計	
製 図	

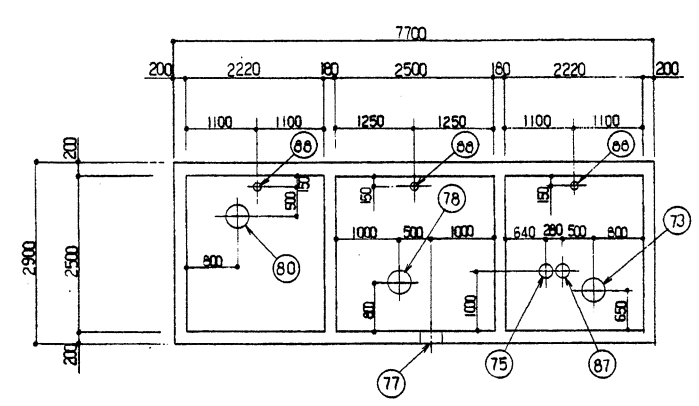

上部平面図 S=1/60

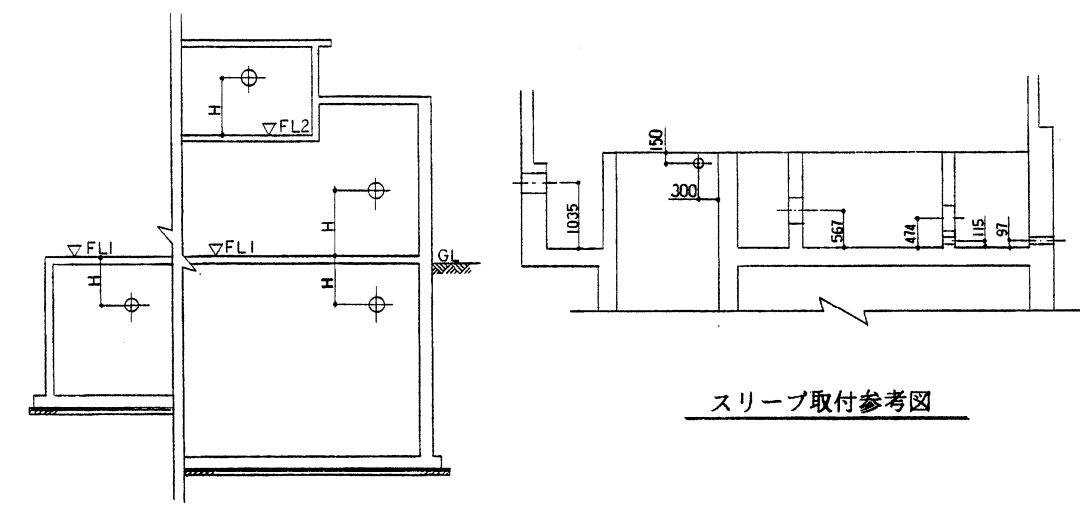


スリーブ取付参考図


スリーブ・覽表

番号	スリーブ 取付レベル H	壁スラブ 厚さ	スリーブ 外径	管径	数量	管名称	番号	スリーブ 取付レベル H	壁スラブ 厚さ	スリーブ 外径	管径	数量	管名称
(1)	参考図	400	φ300	φ250	1	配水管	(51)	FLI - 829	200	φ100	50 A	1	配水管
(2)	参考図	200	φ150	φ100	1	配水管	(52)	FLI - 999	350	φ100	50 A	1	配水管
(3)	参考図	200	φ400	φ333	1	配水管	(53)	FLI - 350	300	φ100	50 A	1	配水管
(4)	参考図	200	φ400	φ333	1	配水管	(54)	FLI + 2400	180	φ150	80 A	1	配水管
(5)	参考図	—	—	—	—	—	(55)	—	200	φ150	80 A	1	配水管
(6)	FLI - 4700	350	φ100	φ50	1	ドレン管	(56)	FLI - 300	350	φ150	80 A	1	配水管
(7)	—	200	φ150	80 A	2	汚水管	(57)	FLI - 300	350	φ150	80 A	1	配水管
(8)	—	200	φ200	150 A	1	汚水管	(58)	FLI - 300	350	φ150	80 A	1	配水管
(9)	—	200	φ150	100 A	1	汚水管	(59)	FLI - 300	350	φ150	80 A	1	配水管
(10)	—	200	φ250	200 A	1	汚水管	(60)	FLI + 2300	180	φ75	25 A	1	配水管
(11)	—	200	φ100	50 A	1	汚水管	(61)	FLI - 300	350	φ75	25 A	1	配水管
(12)	—	200	φ250	200 A	1	汚水管	(62)	FLI - 300	250	φ75	25 A	1	配水管
(13)	FLI - 751	400	φ250	φ200	1	汚水管	(63)	FLI + 2400	180	φ75	20 A	2	配水管
(14)	FLI - 921	350	φ250	φ200	1	汚水管	(64)	FLI + 2400	180	φ75	20 A	2	配水管
(15)	—	200	φ150	80 A	2	汚水管	(65)	FLI + 2300	180	φ75	20 A	2	配水管
(16)	—	200	φ150	100 A	1	汚水管	(66)	—	200	φ75	20 A	2	配水管
(17)	—	200	φ150	100 A	1	汚水管	(67)	—	200	φ350	φ300	1	排水管
(18)	FLI - 802	400	φ150	100 A	1	汚水管	(68)	FLI + 2700	180	φ350	φ300	1	排水管
(19)	FLI - 972	350	φ150	100 A	1	汚水管	(69)	—	200	φ350	φ300	1	排水管
(20)	FLI - 2215	300	φ300	φ250	1	汚水管	(70)	FLI + 2700	180	φ350	φ300	1	排水管
(21)	FLI - 2235	400	φ300	φ250	1	汚水管	(71)	—	200	φ350	φ300	1	排水管
(22)	FLI - 1665	350	φ300	φ250	1	汚水管	(72)	FLI + 3400	180	φ350	φ300	1	排水管
(23)	FLI - 800	400	φ200	125 A	1	汚水管	(73)	—	200	φ350	φ300	1	排水管
(24)	FLI - 725	400	φ300	φ250	1	汚水管	(74)	FLI + 3400	180	φ200	φ150	1	排水管
(25)	FLI - 895	350	φ300	φ250	1	汚水管	(75)	—	200	φ200	φ150	1	排水管
(26)	FLI - 400	350	φ100	50 A	1	底排水配水管	(76)	FLI + 4000	180	φ350	300 A	1	排水管
(27)	FLI - 400	350	φ100	50 A	1	底排水配水管	(77)	FL2 + 700	200	φ350	300 A	1	排水管
(28)	FLI - 618	250	φ200	φ150	1	配水管	(78)	—	200	φ350	φ300	1	排水管
(29)	FLI - 654	250	φ200	φ150	1	配水管	(79)	FLI + 3400	180	φ350	φ300	1	排水管
(30)	FLI - 1218	250	φ200	φ150	1	配水管	(80)	—	200	φ350	φ300	1	排水管
(31)	FLI - 1254	250	φ200	φ150	1	配水管	(81)	FLI + 2800	180 × 2 200 × 2	φ150	φ100	4	排水管
(32)	FLI - 350	350	φ100	50 A	1	配水管	(82)	FLI + 2900	180 × 1 200 × 1	φ200	φ150	2	排水管
(33)	—	200	φ100	50 A	1	配水管	(83)	FLI + 2700	180	φ200	φ150	1	排水管
(34)	FLI - 2200	—	φ200	150 A	1	汚泥管	(84)	—	200	φ150	φ100	1	排水管
(35)	—	200	φ350	—	1	汚泥管	(85)	FLI + 2700	180	φ200	φ150	1	排水管
(36)	FLI - 4650	350	φ300	150 A	1	汚泥管	(86)	FLI + 3400	180	φ200	φ150	1	排水管
(37)	FLI - 450	250 × 1 280 × 1	φ150	80 A	3	汚泥管	(87)	—	200	φ200	φ150	1	排水管
(38)	FLI - 415	250	φ150	φ100	1	汚泥管	(88)	—	200	φ100	φ50	3	ドレン管
(39)	FLI - 462	350	φ150	φ100	1	汚泥管	(89)	—	200	φ100	φ50	1	ドレン管
(40)	FLI - 423	350	φ150	φ100	1	汚泥管	(90)	FLI + 2800	200	φ100	50 A	2	給水管
(41)	FLI - 460	350	φ150	φ100	1	汚泥管	(91)	FLI - 800	400	φ75	25 A	1	給水管
(42)	—	200	φ150	80 A	1	汚泥管	(92)	—	200	φ75	25 A	1	給水管
(43)	FLI + 2500	180	φ150	80 A	1	汚泥管	(93)	FLI + 2400	180	φ75	25 A	4	給水管
(44)	—	200	φ150	80 A	1	汚泥管	(94)	—	200	φ75	25 A	2	給水管
(45)	FLI - 814	400	φ150	80 A	1	汚泥管	(95)	—	200	φ75	25 A	4 (3)	給水管
(46)	FLI - 984	350	φ150	80 A	1	汚泥管	(96)	FLI - 800	400	φ300	φ250	1	汚水管
(47)	—	200	φ75	25 A	1	配水管	○						
(48)	FLI + 2400	180	φ75	25 A	1	配水管	○						
(49)	FLI - 800	350	φ75	25 A	1	配水管	○						
(50)	FLI - 800	400	φ100	50 A	1	配水管	○						

凡 例	
	防食塗装 1 種
	防食塗装 2 種
	防食塗装 3 種

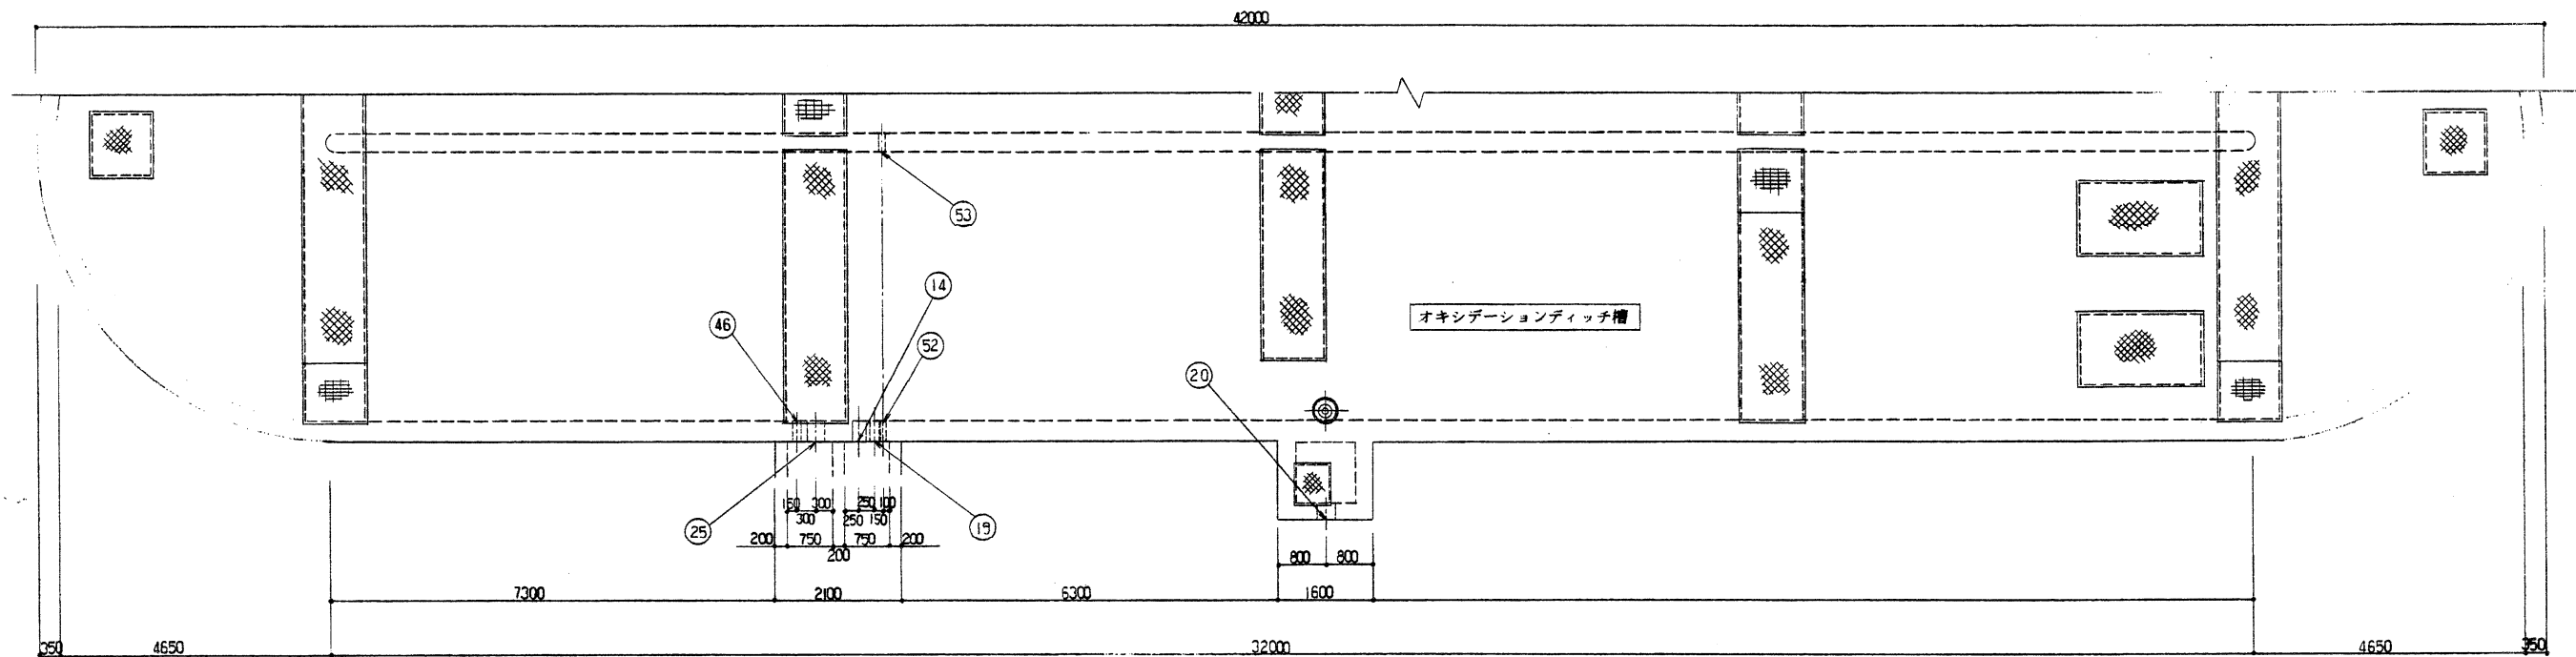


オキシデーションディッチ槽平面図 S=1/60

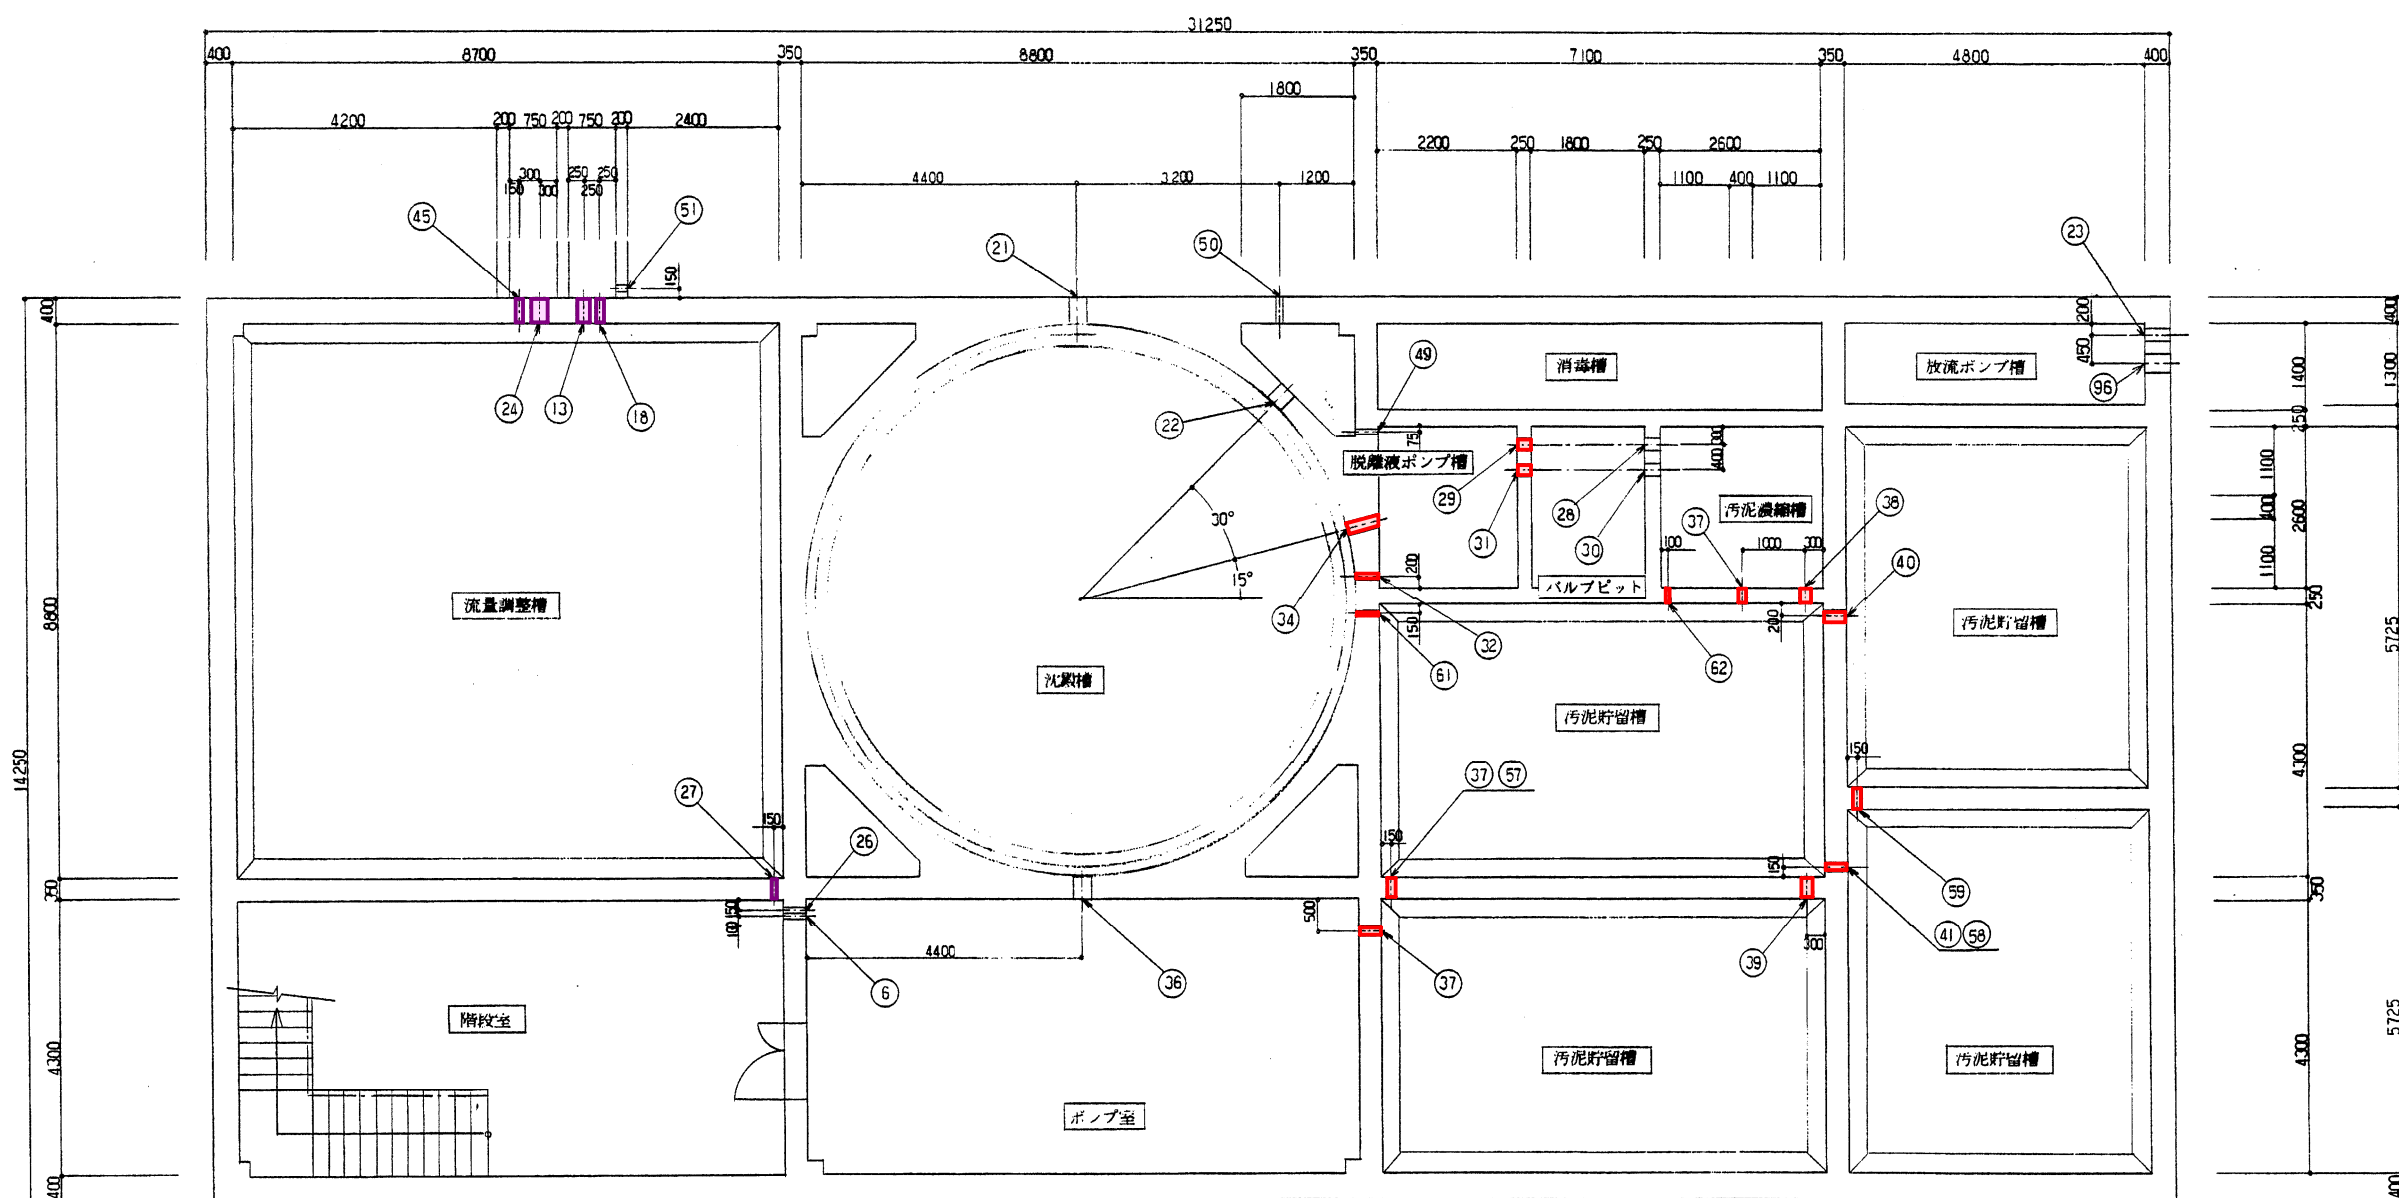

下部平面図 S=1/60

凡 例	
—	防食塗装 1 種
—	防食塗装 2 種
—	防食塗装 3 種

事業名 農業集落排水事業(機能強化対策)	
浦里地区 (図面 14 / 18)	
図面の名称	図面番号
浦里地区	CA-60
スリーブ図(2)	
測 量	平成 年 月 日 終了
設 計	
製 図	

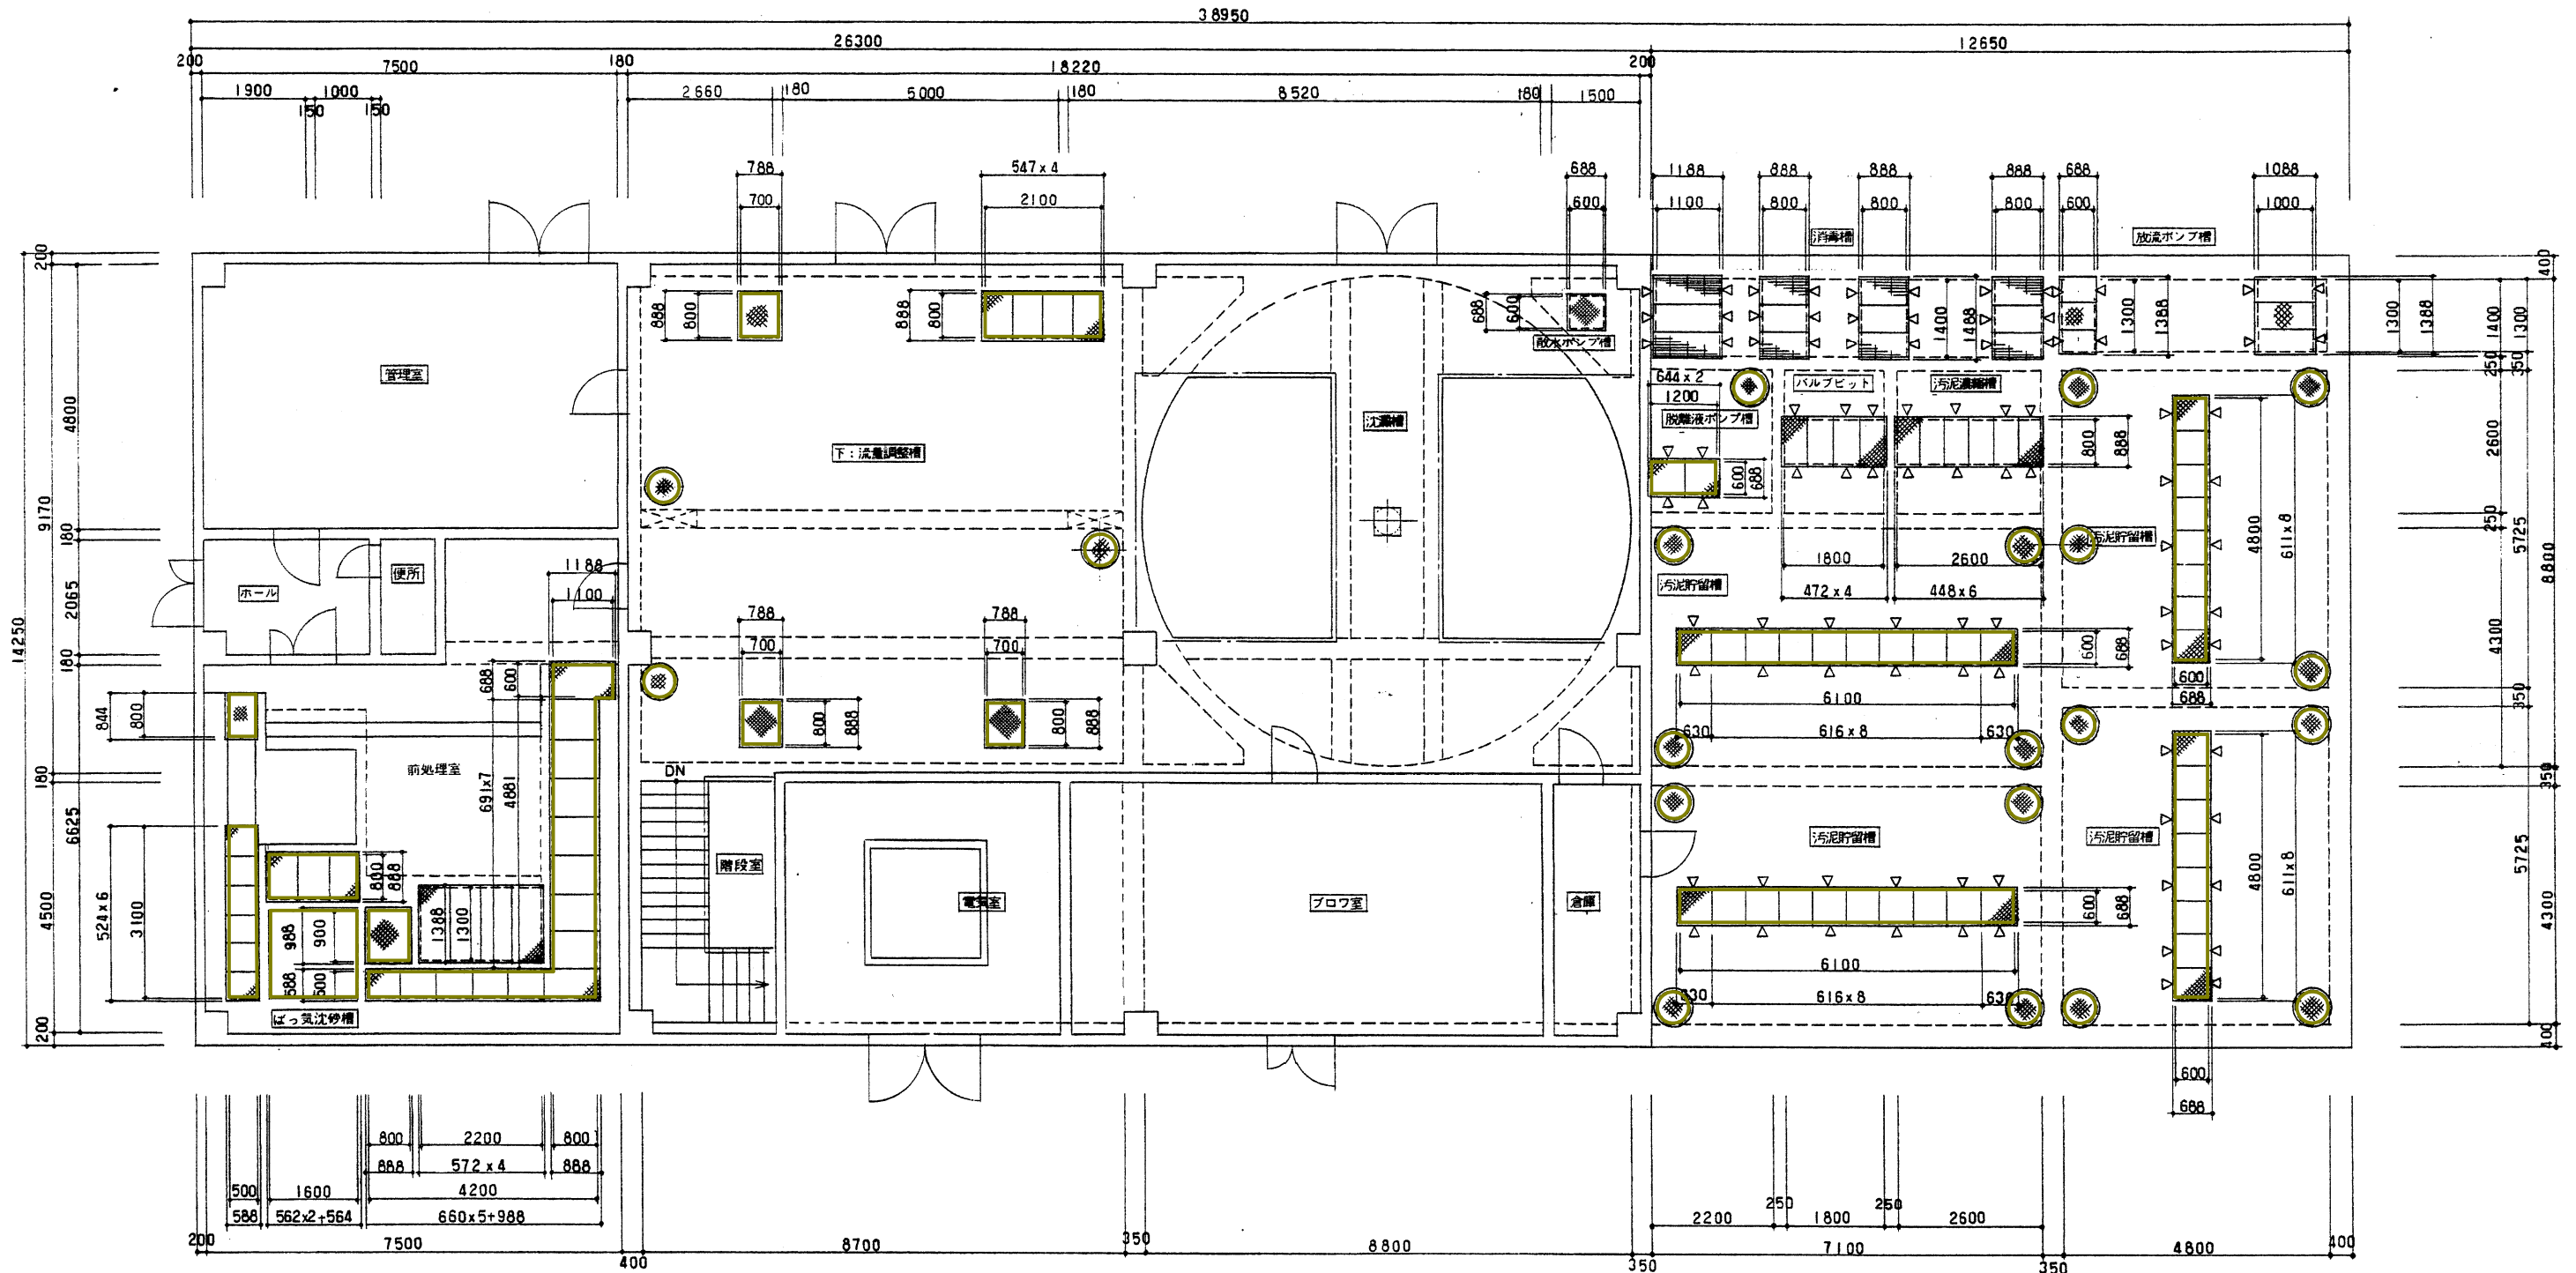



1 階平面図
S=1/60

凡 例	
—	防食塗装 1 種
—	防食塗装 2 種
—	防食塗装 3 種
—	管理差


農業集落排水事業(機能強化対策)	
浦里地区 (図面 15 / 18)	
事業名 農業集落排水事業	図面番号 CA-61
図面の名称 浦里地区 点検詳細図(1)	
測 量	平成 年 月 日 終了
設 計	
製 図	

防食塗装施工図

縮尺 任意

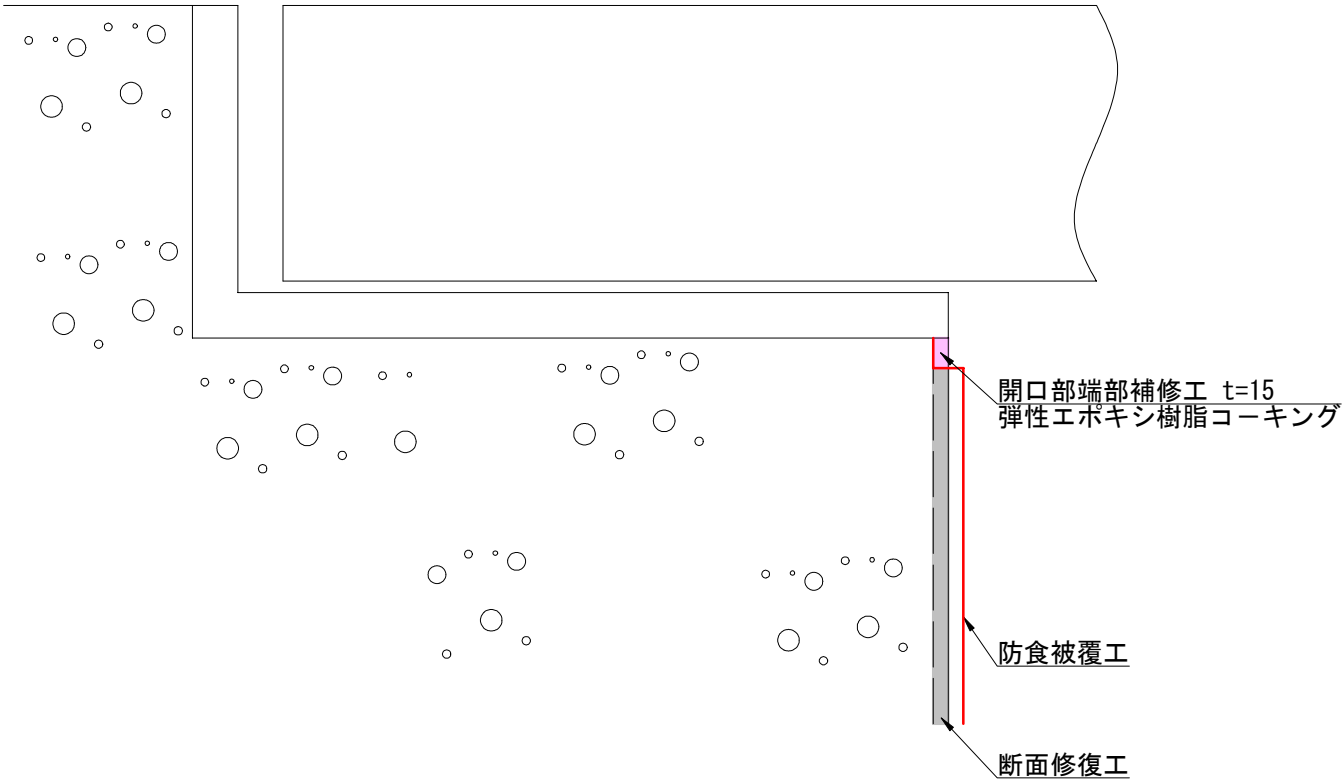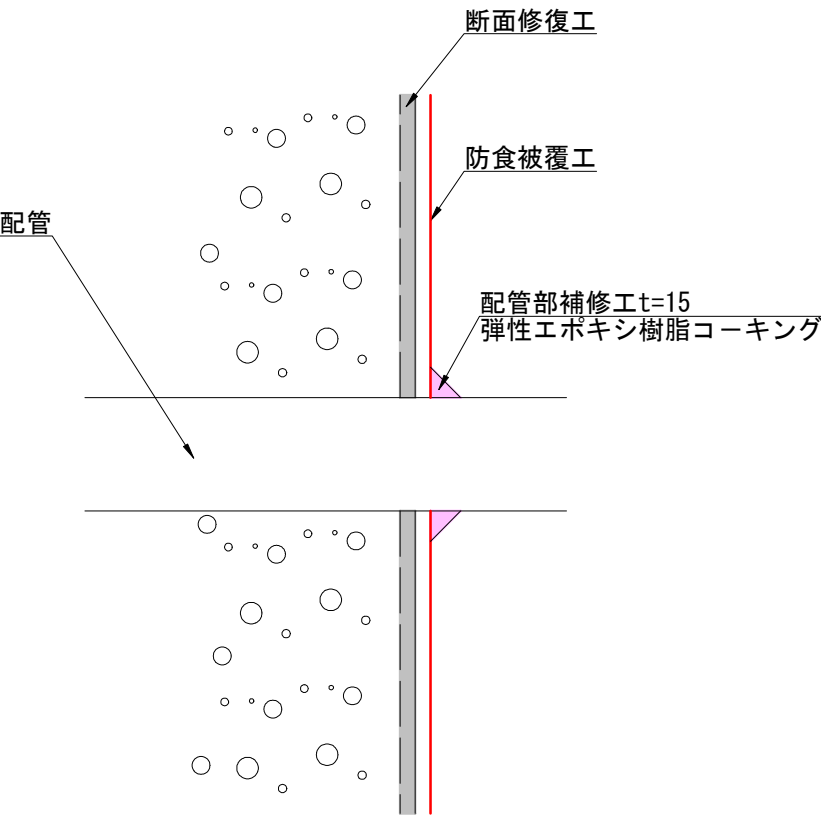

- 配管廻り処理
- 1) 防食被覆工内において配管廻り及びステップ廻りを、エポキシ樹脂シーリング材にてR取りにて、充填する。
 - 2) 硬化を確認したのち、防食被覆材（トップコート仕上げ材）を塗布する。

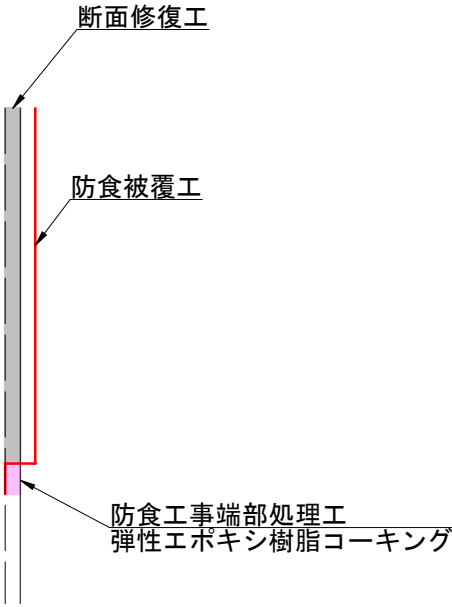

- 開口部アングル廻り処理
- 1) 開口部アングルの下部を 5mm～10mmの範囲で切り込み、弾性エポキシ樹脂シーリング材を充填する。
 - 2) 硬化を確認したのち、防食被覆材（トップコート仕上げ材）を塗布する。

- 気相部・液相部の端部処理
- 1) Vカット後、弾性エポキシ樹脂コーキングを充填する。
 - 2) 硬化を確認したのち、防食被覆材（トップコート仕上げ材）を塗布する。

事業名	農業集落排水事業 (機能強化対策)		
図面の名称	防食塗装施工図		図面番号
	縮尺 1/50		16 / 18
測量	令和	年	月 日
設計	長野県土地改良事業団体連合会		
製図	長野県土地改良事業団体連合会		
発注主体			

仮設平面図

S=1/250

489.9



487.8

大型土のう1t=23袋
敷鉄板3.0×1.5×6枚=27m²

浦里処理場

事 業 名	農業集落排水事業		
地 区 名	浦里地区		
図面名称	仮設平面図		
縮 尺	図示	図面番号	18 / 18
作成年月日	令和 年 月 日		
測 量	長野県土地改良事業団体連合会		
設 計	長野県土地改良事業団体連合会		
発注主体	上田市上下水道課		
施 工			

位置図

農村整備事業（農業集落排水施設整備事業） 浦里地区

